

令和8年度 病院事業会計 資本的支出 第2款1項1目施設整備工事費 委)建物

受付 番号	種 目 番 号 —	連絡先	委託担当 脳卒中・神経脊椎センター総務課 施設係 TEL 753-2607
----------	------------------	-----	---

設 計 書	
1 委 託 件 名	横浜市立脳卒中・神経脊椎センター旧手術室改修整備委託
2 履 行 場 所	横浜市磯子区滝頭一丁目2番1号
3 履行期間(期限)	契約締結日から令和9年3月31日まで
4 契 約 区 分	☒ 確定契約 ☐ 概算契約
5 その他特約事項	なし
6 現 場 説 明	☒ 不要
	☐要 (月 日 時 分 場所)
7 委 託 概 要	脳卒中・神経脊椎センターにおける旧手術室を改修し手術室として再利用できるようにする。建築設備、電気設備、機械設備について再整備し手術室としてできるようにする。

--

8 部 分 払

☐ する(回以内)

☒ しない

部 分 払 の 基 準

業 務 内 容	履 行 予 定 月	数 量 (概算数量)	単 位	単 価	金 額 (概算金額)

委託代金額

内 訳 業 務 価 格

.....

消費税及び地方消費税相当額

.....

名 称	摘 要	数 量	単 位	単 価（円）	金 額（円）	摘 要
1号内訳書						
直接仮設		1	式			第0001号
鉄筋		1	式			第0002号
コンクリート		1	式			第0003号
型枠		1	式			第0004号
防水		1	式			第0005号
木工		1	式			第0006号
金属		1	式			第0007号
左官		1	式			第0008号
塗装		1	式			第0009号
内装		1	式			第0010号
ユニット及びその他		1	式			第0011号
撤去		1	式			第0012号
手術室		1	式			第0013号
発生材		1	式			第0014号
計						
第0001号内訳書 直接仮設						
(外部改修)						
墨出し	外部改修 屋上改修	7.20	m ²			
養生	外部改修 屋上改修	7.20	m ²			
整理清掃後片付け	外部改修 屋上改修	7.20	m ²			
枠組本足場	900枠 存置6.0か月	47.30	m ²			
災害防止	養生シート 存置6.0か月	47.30	m ²			
小計						
(内部改修)						
墨出し	内部改修 複合改修	105.00	m ²			
養生	内部改修 複合改修	105.00	m ²			
養生	内部改修 搬出入路部分 プールシート養生	361.00	m ²			

名 称	摘 要	数 量	単 位	単 価（円）	金 額（円）	摘 要
養生	内部改修 搬出入路部分 プラハニヤ養生	431.00	m ²			
養生	既存エレベーター 養生	1.00	か所			
整理清掃後片付け	内部改修 複合改修	105.00	m ²			
整理清掃後片付け	内部改修 搬出入路部分	361.00	m ²			
内部仕上足場	階高4.0m超5.7m未満	105.00	m ²			
仮設間仕切	LGS下地 片面GB-R t12.5+12.5	6.10	m ²			ガラスウール充填
引戸		1	式			
小計						
計						
第0002号内訳書 鉄筋						
異形鉄筋	SD295 D13	0.03	t			
工場加工組立		0.03	t			
鉄筋運搬費		0.03	t			
あと施工アンカー	D13 下向打 タボ筋共	64.00	本			
計						
第0003号内訳書 コンクリート						
普通コンクリート	Fc24N/mm2 スランプ 18cm	0.10	m ³			
コンクリート打設手間		0.10	m ³			
コンクリート目荒し	床	0.80	m ²			
計						
第0004号内訳書 型枠						
型枠	打放B	1.40	m ²			
型枠運搬費		1.40	m ²			
計						

名 称	摘 要	数 量	単 位	単 価 (円)	金 額 (円)	摘 要
第0005号内訳書 防水						
(外部)						
基礎天端 塗膜防水	ウレタンゴム系 X-2 密着工法 平面	0.80	m ²			大関化学工業 U-HIT MU-39-NE同等
基礎立上り 塗膜防水	ウレタンゴム系 X-2 密着工法 立上り	1.30	m ²			大関化学工業 U-HIT MU-39-NE同等
基礎周囲床 塗膜防水	ウレタンゴム系 既存RC面 X-2 密着工法 平面	4.00	m ²			大関化学工業 U-HIT MU-39-NE同等
(内部)						
ライニング 壁目地 シーリング	SR-1 シリコン系 (1成分形) 3×3 抗菌・防カビタイプ	1.00	m			
ライニング 甲板取合 シーリング	SR-1 シリコン系 (1成分形) 10×10 抗菌・防カビタイプ	0.60	m			
計						
第0006号内訳書 木工						
(内部)						
ライニング (手洗) 陶器取付補強合板	ワゴン1類 t12 W600×H500 軽鉄下地面	1.00	か所			
ライニング 壁 合板張り	ワゴン1類 t18 メラミン化粧合板下地 軽鉄下地面	0.80	m ²			
計						
第0007号内訳書 金属						
(内部)						
ステンレス巾木	H=330 HL仕上 取付金物共	5.70	m			
軽量鉄骨壁下地	90形 スタット高さ4.0<H≦4.5m 下地張りあり	62.90	m ²			
ライニング 壁 軽量鉄骨壁下地	65形 W600×H900 下地張りあり	1.00	か所			
壁下地開口補強	扉等三方補強 スタット90形 800×2100	1.00	か所			
壁下地開口補強	扉等三方補強 スタット90形 1200×2100	1.00	か所			
壁下地開口補強	扉等三方補強 スタット90形 1400×2100	1.00	か所			
軽量鉄骨天井下地	19形 @225 直張り用 ふところ高1.5m未満	2.20	m ²			
軽量鉄骨天井下地	19形 @300 直張り用 ふところ高1.5m未満	5.70	m ²			
ストレッチャーガード	ステンレス製 H=200	8.60	m			
計						

名 称	摘 要	数 量	単 位	単 価 (円)	金 額 (円)	摘 要
第0008号内訳書 左官						
(外部)						
基礎天端 コンクリート直均し仕上げ	金ごて 塗膜防水下地 幅200	4.00	m			
打放し面補修	B種 コーン処理無部分 目違いばらい	1.30	m ²			
計						
第0009号内訳書 塗装						
(内部)						
壁 つや有合成樹脂エマルションペイント塗り	EP-G ボード面 B種 素地ごしらえB種共	7.40	m ²			
天井 つや有合成樹脂エマルションペイント塗り	EP-G ボード面 B種 素地ごしらえB種共	5.70	m ²			
計						
第0010号内訳書 内装						
(内部)						
手術室床 単層ビニル床シート	t2.0 多湿部 耐動荷重 帯電防止性	105.00	m ²			
手術ホール2・器材室床 複層ビニル床シート	t2.0 多湿部 抗菌性	7.90	m ²			
手術室 床材立上巾木	単層ビニル床シート t2.0 多湿部 H=100 耐動荷重 帯電防止性	48.00	m			
手術ホール2・器材室 ビニル幅木	H=60	2.90	m			
巻上巾木見切材	樹脂製	48.00	m			
巻上巾木入隅面木	樹脂製	48.00	m			
壁 シーリング石膏ボード張り (GB-s)	t12.5 不燃 鋼製、木、ボード下地 継目処理 下張GB-R t12.5共	4.30	m ²			
天井 石膏ボード張り (GB-R)	t12.5 不燃 継目処理	5.70	m ²			
天井 不燃化粧積層 石膏ボード張り (GB-NC)	t9.5 不燃 突付	2.20	m ²			
天井廻縁	塩ビ	16.50	m			
ライニング壁 メラミン不燃化粧板張り	t3.0 目透張り ボード面 目地シール別計上	0.80	m ²			
ライニング壁 壁メラミン化粧板コーナー材	アルミ製 専用材 壁出隅 51×51	1.80	m			アサ工業 化粧出隅材同等
壁 鉛裏打石膏ボード張り	t14.5 不燃 鋼製、木、ボード下地 突付 (GBt12.5+鉛t2.0)	60.20	m ²			周囲・目地部 鉛テープ共
壁 鉛板張り	t2.0	19.60	m ²			
手術ホール2壁 金属パネル	鋼板:t=1.6 フッ素樹脂焼付塗装 内部断熱材吹付成型加工 t=85	11.70	m ²			LGS面 取付金物共

名 称	摘 要	数 量	単 位	単 価（円）	金 額（円）	摘 要
計						
第0011号内訳書 ユニット及びその他						
(内部)						
手洗器 ライニング 甲板	メラミン化粧板 [※] ストフォーム加工 芯材:耐水MDF W180×t32	0.60	m			アサ工業 KWA同等
手術室 室名サイン	W1250×H550 インクジェット [※] プリントシール張	2	か所			扉上部幕板張付
計						
第0012号内訳書 撤去						
(内部)						
<床>						
タイル [※] 撤去	集積共	101.00	m ²			
ビニル床シート撤去	集積共	109.00	m ²			
<幅木・壁>						
ビニル幅木撤去	集積共	2.90	m			
ビニル床シート立上げ撤去	H=130 集積共	44.50	m			
壁 合板 [※] 撤去	二重張り 集積共	4.30	m ²			
壁 スチールパ [※] ネル撤去	t1.6 内部断熱材吹付成型加工 t85 SUS巾木・ストレッチャ [※] ガード [※] 含む	11.70	m ²			集積共
壁下地撤去	軽鉄下地 集積共	16.40	m ²			
<天井>						
天井 合板 [※] 撤去	一重張り 集積共	1	式			
天井下地撤去	軽鉄下地 集積共	1	式			
<建具>						
LSD-67B 軽量鋼製建具撤去	W910×H2100 枠含む 集積共 (1.91m ² /か所)	1	か所			
LSD-68 軽量鋼製建具撤去	W1510×H2100 枠含む 集積共 (3.17m ² /か所)	1	か所			
LSD-69 軽量鋼製建具撤去	W1310×H2100 枠含む 集積共 (2.75m ² /か所)	1	か所			
<その他>						
無影灯架台撤去	集積共	2	か所			
ライニング 撤去	L600×H900 集積共	1	か所			

名 称	摘 要	数 量	単 位	単 価（円）	金 額（円）	摘 要
計						
第0013号内訳書 手術室						
手術室、手術ホール他解体・復旧費		1	式			第0013A内訳書
手術室4（旧手術室）		1	式			第0013B内訳書
計						
第0013A号内訳書 手術室、手術ホール他解体・復旧						
仮設作業費		1	式			第0013A1内訳書
解体作業費		1	式			第0013A2内訳書
軽鉄ボート作業費		1	式			第0013A3内訳書
内装仕上作業費		1	式			第0013A4内訳書
左官作業費		1	式			第0013A5内訳書
小計						
第0013A1内訳書 仮設作業費						
HEPA集塵機損料		1	式			
発生材処分費		1	式			
仮設材運搬費		1	式			
小計						
第0013A2内訳書 解体作業費						
手術室天井解体		112.00	m ²			
天井各種鉄骨架台		1	式			
壁面器具解体		1	式			
内装壁面解体		123.00	m ²			
間仕切り解体		44.00	m ²			
自動ドア解体		3	台			
長尺シート剥がし	ケレン含む	112.00	m ²			

名 称	摘 要	数 量	単 位	単 価（円）	金 額（円）	摘 要
付帯解体作業費		1	式			
アスベスト対策費	Lv3相当	1	式			
解体材運搬処分費	空調・電気 含む	8	台			
解体材運搬処分費	アスベストLv3相当	1	式			
小計						
第0013A3内訳書 軽鉄ポート作業費						
建具開口補強	入口2ヶ所 窓開口1ヶ所	3.00	m ²			
小計						
第0013A4内訳書 内装仕上作業費						
壁スチールパネル	シール含む	40.00	m ²			
ストレッチャーカート	H200	17.00	m			
ステンレス巾木	H330 ※器材室別途	13.00	m			
小計						
第0013A5内訳書 左官作業費						
床補修	カチオン ハートナー	112.00	m ²			
付帯左官作業費		1	式			
小計						
第0013B内訳書 手術室4（旧手術室）作業費						
手術室内装作業費		1	式			第0013B1内訳書
手術室医療器具作業費		1	式			第0013B2内訳書
手術室建具作業費		1	式			第0013B3内訳書
手術室クリーニング		1	式			第0013B4内訳書
手術室二次側電気作業費		1	式			第0013B5内訳書
天井LED照明器具作業費		1	式			第0013B6内訳書
小計						

名 称	摘 要	数 量	単 位	単 価 (円)	金 額 (円)	摘 要
第0013B1内訳書 手術室内装作業費						
巾木見切	C型アルミジョイナー アルマイト仕上	34.00	m			
壁パネル(セーラル接着・無溶接仕様)	セーラル3.0t+フラスターボード12.5t	93.00	m ²			
出隅見切 (無溶接仕様)	SUS-304 1.5t HL仕上L=3000迄	3.00	本			
壁開口補強(亜鉛メッキ鋼板)	□-50X30X1.2 □-60X30X1.6	54.00	m ²			
壁パネル孔アケ (S)	300□以下	14	か所			
廻り縁	C型アルミジョイナーアルマイト仕上	39.00	m			
天井(レステック・接着工法)	レステック3t+PB12.5 +軽天下地19型	87.00	m ²			
天井開口補強	500□以上	28.00	m			
天井開口補強及び小開口	300□以下	5	か所			
天井開口補強及び小開口	300□～500□以下	6	か所			
吊ボルト補強		1	式			
コーキング	シリコン目地幅6mm	590.00	m			
天井点検口 (Bタイプ)	エアタイト450角	3	台			
室内側三方枠	SUS-304 1.5t HL (W900 D100)	1	台			
室内側三方枠	SUS-304 1.5t HL (W1300 D100)	1	台			
室内側三方枠	SUS-304 1.5t HL (W1500 D100)	1	台			
大型モタ取付用補強板	コンパネ板	9	枚			
防護衣掛けハンガー 取付用壁裏下地補強	材工共	2	式			
梱包運搬費		1	式			
小計						
第0013B2内訳書 手術室医療器具作業費						
DP 情報パネル	W1194×H1697×D300	1	台			
OT1 オペタイマー MT-A102 パルス式	MT-A102 クォーツ W1194×H394×D100	1	台			
OT2 オペタイマー MT-A102	MT-A102 W1194×H394×D100 アナログ時計なし	1	台			
オペタイマー ケーブル 20m		2	個			
ISO アイソレーションユニット 7.5K+7.5KVA	IS-75+75EN4 W1200×CH×D3	1	台			
H 保温庫	W794×H1194×D450	1	台			

名 称	摘 要	数 量	単 位	単 価 (円)	金 額 (円)	摘 要
C 保冷库	MCD-4S W594×H994×D450	1	台			
CM1 コンセントモジュール 過電流警報装置付(3系統)	通電ランプ付 W1194×H442×D153	3	台			
AVK 映像機器収納庫 (AVK)	PSD-AVK W594×H1697×D450	1	台			
PC パソコン収納庫	PSD-MPC W1494×H1294×D400	2	台			
G 医療カスケード	MGD-01 W1194×H300×D55	2	台			
K1 器材戸棚 (B)	PSD-B W1194×H994×D400	2	台			
K2 器材戸棚 (B)	PSD-B確 W1194×H694×D400	3	台			
K3 器材戸棚 (B)	PSD-B確 W594×H1194×D400	1	台			
WB ホワイトボード	W1194×H994×D60	1	台			
Ko1 蹴込収納庫 (H=807) 無溶接仕様	W1094×H807×D400 (巾木巻き上げ)	1	台			
Ko2 蹴込収納庫 (H=807) 無溶接仕様	W1394×H807×D400 (巾木巻き上げ)	1	台			
Ko3 蹴込収納庫 (H=807) 無溶接仕様	上面通線用開口×2付巾木巻き上げ W1494×H807×D400	2	台			
Ko4 蹴込収納庫 (H=807) 無溶接仕様	W2394×H807×D500 (巾木巻き上げ)	1	台			
Ko5 蹴込収納庫 (H=1207) 無溶接仕様	ベッド充電用コンセント付(巾木巻き上げ) W3594×H807×D500	1	台			
CN1 ダブルコンセント1 (ML1272T4R)	通電ランプ付 W70×H120×D5.5	3	個			ポート1連仕様 裏ボックス付
CN2 ダブルコンセント2 (ML1272T4R)	通電ランプ付 W120×H120×D5.5	1	個			ポート2連仕様 裏ボックス付
B3 コンセントプレート1	W70×H120×D5.5 ブラケット×3	3	個			ポート1連仕様 裏ボックス付
B6 コンセントプレート2	W120×H120×D5.5 ブラケット×6	1	個			ポート1連仕様 裏ボックス付
AL39 アルコール用出隅見切	T W3894×H2137×D500	1	台			
フラットLED手術中灯		3	個			
フラットLED使用中灯		3	個			
取付費		1	式			
梱包運搬費		1	式			
試験調整費		1	式			
小計						
第0013B3内訳書 手術室建具作業費						
AD1pb ステンレスオートドア (引戸)	片引 有効W800×H2100 (鉛入り)	1	基			
AD2pb ステンレスオートドア (引戸)	片引 有効W1200×H2100 (鉛入り)	1	基			

名 称	摘 要	数 量	単 位	単 価（円）	金 額（円）	摘 要
AD3pb ステンレスオートドア（引戸）	片引 有効W1400×H2100 （鉛入り）	1	基			
非接触センサースイッチ		3	組			
梱包運搬費		1	式			
試験調整費		1	式			
小計						
第0013B4内訳書 手術室クリーニング						
手術室クリーニング		1	式			
小計						
第1013B5号内訳書 手術室二次側電気作業費						
二次側電気配管配線作業費（エコ仕様）	標準（20回路まで）	1	室			
二次側電気配管配線作業費（エコ仕様）	追加回路	25	式			
等電位接地（エコ仕様）		1	室			
照度測定検査		1	室			
過電流警報器動作検査		1	室			
絶縁監視装置動作検査		1	室			
絶縁抵抗測定検査		1	室			
等電位接地検査		1	室			
小計						
第1014B6号内訳書 天井LED照明器具作業費						
LED薄型天井照明		14	台			
調光器		2	台			
薄型天井照明制御盤7灯（1路）	端子台（リレー付）	2	台			
取付費		1	式			
試験調整費		1	式			
小計						

名 称	摘 要	数 量	単 位	単 価（円）	金 額（円）	摘 要
第0014号内訳書 発生材						
積込・運搬費	手術室を除く	1	式			第0014A内訳書
処分費	手術室を除く	1	式			第0014B内訳書
小計						
第0014A内訳書 積込・運搬費	手術室を除く					
(発生材積込費)						
発生材積込費	廃石膏ボード	0.20	m3			
発生材積込費	廃プラスチック	0.20	m3			
発生材積込費	混合廃棄物	1.70	m3			
発生材積込費	金属屑	1.70	m3			
(発生材運搬費)						
発生材運搬費	廃石膏ボード	0.20	m3			
発生材運搬費	廃プラスチック	0.20	m3			
発生材運搬費	混合廃棄物	1.70	m3			
発生材運搬費	金属屑	1.70	m3			
小計						
第0014B内訳書 処分費	手術室を除く					
発生材処分費	廃石膏ボード	0.20	m3			
発生材処分費	廃プラスチック	0.20	m3			
発生材処分費	混合廃棄物	1.70	m3			
発生材処分費	金属屑	1.70	m3			
小計						

名称	摘 要	数 量	単 位	単 価（円）	金 額（円）	摘 要
2号内訳書						
UPS電源作業費		1	式			第1001号
空調電源作業費		1	式			第1002号
放送設備		1	式			第1003号
インターホン作業費		1	式			第1004号
手術室インターホン作業費		1	式			第1005号
小計						
第1001号 UPS電源作業費						
電源ケーブル	FPT60sq	50.00	m			
電線支持材		1	式			
区画貫通処理費		1	式			
雑材消耗品		1	式			
労務費		1	式			
既存配線離線費		1	式			
小計						
第1002号 空調電源作業費						
空調盤	P-2-2(2)	1	台			
手元開閉器盤		1	台			
電源ケーブル	EM-CET150sq	150.00	m			
接地線	EM-IE14sq	150.00	m			
電源ケーブル	EM-CE14-3c	50.00	m			
電源ケーブル	EM-CET22sq	50.00	m			
電源ケーブル	EM-CE5.5-4c	50.00	m			
電源ケーブル	EM-CE3.5-4c	50.00	m			
接地線	EM-IE8sq	100.00	m			
電線支持材		1	式			
ケーブルラック		1	式			

名称	摘 要	数 量	単 位	単 価（円）	金 額（円）	摘 要
区画貫通処理費		1	式			
電線管		1	式			
コブ抜き	レントゲン撮影含む	1	式			
ﾌﾟﾚｯｽﾞﾌﾞｯｸｽ	SUS300*300*200	2.00	台			
ﾌﾟﾚｯｽﾞﾌﾞｯｸｽ	SUS400*400*300	1.00	台			
雑材消耗品		1	式			
労務費		1	式			
小計						
第1003号 放送設備						
ワゴン接続ﾌﾟﾚｰﾄ		1	台			
天井ｽﾍﾟｰｶｰ		2	台			
雑材消耗品		1	式			
取付調整費		1	式			
小計						
第1004号 インターホン作業費						
ドアホン親機		1	台			
玄関子機		1	台			
雑材消耗品		1	式			
取付調整費		1	式			
小計						
第1005号 手術室インターホン作業費						
ナースコール	卓上親機	1	台			
埋込子機		2	台			
埋込マイク子機		2	台			
肘押し式押しボタン		2	台			

名称	摘 要	数 量	単 位	単 価（円）	金 額（円）	摘 要
3号内訳書						
手術室空調作業費		1	式			第2001号
医療ガス設備作業費		1	式			第2002号
計						
第2001号内訳書 手術室空調作業費						
空調機器		1	式			第2001A号
機器据付・試運転・測定		1	式			第2001B号
ダクト設備作業費		1	式			第2001C号
配管(冷媒・ドレン)作業費		1	式			第2001D号
給水配管作業費		1	式			第2001E号
計装作業費		1	式			第2001F号
電気作業費		1	式			第2001G号
小計						
第2001A号内訳書 空調機器						
PAC-1 屋外機（準寒冷地仕様）	PUHY-WP335SDMG9防振装置付 背面用網含（R410仕様）	1	台			冷房：33.5kW 暖房：37.5kW
PAC-1-1 ファン付壁吸込コイルユニット	RXFH-MP56M-E 冷房：5.6kW 暖房：6.3kW	6	台			R32/R410A兼用 高静圧型
HU-1-1 フィルターユニット	HU-4 HEPAフィルター：610×1220×150	6	台			
HU-1-2 フィルターユニット	HU-4 HEPAフィルター：610×1220×150	1	台			風量：1450m3/h SOA吹出用
OPAC-1 屋外機（外気処理系統）	PUHV-P224DMJ3 冷房：22.4kW 暖房：20.0kW	1	台			防振装置含 （R410仕様）
OPAC-1-1 外気処理機	PFAV-P265DMJ3-F 冷房：22.4kW 暖房：20.0kW	1	台			（R410仕様）
ストレートシロッコファン	BFS-150TUG2 風量：1450m3/h	1	台			
WM-1 加熱加湿ブロック	CE-6-F 300-B102E 指示調整計含	1	台			
運転故障リレーユニット	ファン付壁吸込コイル用 運転故障接点出	6	台			デフロスト時強制 送風回路込
差圧計・差圧スイッチ	HEPAフィルター目詰確認用	2	台			
ドレンポンプキット		6	台			
運搬費	4tトラック 3回想定 改修作業費対応休祝日AM着	1	式			
小計						

名称	摘 要	数 量	単 位	単 価（円）	金 額（円）	摘 要
第2001B号内訳書 機器据付・試運転・測定						
搬入据付費		1	式			
連結架台用鋼材及び吊鋼材		1	式			
試運転調整費	PACアドレス設定	1	式			PAC試運転 調整費含む
HEPAフィルター取付費		7	か所			
リーク測定費		7	か所			
清浄度測定費		1	式			
風量・風速測定	HEPA取付部	7	か所			
騒音測定	手術室代表一点瞬時値のみ	1	式			
温湿度測定	手術室代表一点瞬時値のみ	1	室			
室間差圧測定		1	か所			
小計						
第2001C号内訳書 ダクト設備作業費						
矩形ダクト	0.5t	92.00	m ²			
矩形ダクト	0.6t	38.00	m ²			
矩形ダクト	0.8t	14.00	m ²			
ダクト付属品		1	式			
製作取付費		1	式			
スパイラルダクト	300φ 0.6t	14.00	m			
継手類		1	式			
吊支持金物		1	式			
キャンバス	ヒアノ線入り	4.00	m ²			
ダンパー	VD 1450×350	1	個			
ダンパー	VD 500×700	2	個			
ダンパー	VD 300φ	2	個			
ダンパー	FD 300φ	2	個			
定風量装置	機械式 1800CMH以下	1	個			

名称	摘 要	数 量	単 位	単 価（円）	金 額（円）	摘 要
風量測定口		1	個			
レジスター	HS 450×450	1	個			
消音チャンパー（ハネル）	板厚1.0t 内貼GW40K25mm Gクロス+ビニル金網850x550x550	6	個			
消音チャンパー（ハネル）	板厚1.0t 内貼GW40K50mm Gクロス+ビニル金網1000x500x500	2	個			
器具類チャンパー（ダクト）	0.6t 650x650x400	1	個			
保温作業費	40K25mm 角 ALGC金網	138.00	m ²			
保温作業費	40K25mm ALGC金網 300φ	14.00	m			
足場作業費	高所作業車 2台×1室/月 空調機器・各種配管	1	式			計装作業費 含む
揚重費	25 t ラフタークレーン	1	式			
運搬費		1	式			
小計						
第2001D号内訳書 配管（冷媒・ドレン）作業費						
被覆銅管L（硬質）	6.35φ 被覆10mm	24.00	m			
被覆銅管L（硬質）	9.52φ 被覆10mm	44.00	m			
被覆銅管L（硬質）	12.7φ 被覆10mm	8.00	m			
被覆銅管L（硬質）	12.7φ 被覆20mm	24.00	m			
被覆銅管L（硬質）	15.88φ 被覆20mm	12.00	m			
被覆銅管L（硬質）	19.05φ 被覆20mm	33.00	m			
被覆銅管L（硬質）	22.2φ 被覆20mm	8.00	m			
継手類（冷媒）		1	式			
吊支持金物（銅管）		1	式			
保温作業費	ステンレス 80A 20mm	13.00	m			
渡り配線作業費	冷媒管共巻き	77.00	m			
支持架台（屋外）	9.6mm メッキ	6.00	m			
支持架台（屋外）	12.7mm メッキ	6.00	m			
支持架台（屋外）	19.1mm メッキ	6.00	m			
支持架台（屋外）	22.3mm メッキ	6.00	m			
充填用冷媒	6.4mm	24.00	m			

名称	摘 要	数 量	単 位	単 価（円）	金 額（円）	摘 要
充填用冷媒	9.6mm	44.00	m			
充填用冷媒	12.7mm	8.00	m			
防火区画貫通処理	鉄板スリーブ	77.00	m			
運搬費		1	式			
(ドレン配管)						
VP	20A 屋内一般 ドレン	11.00	m			
VP	25A 屋内一般 ドレン	22.00	m			
VP	32A 屋内一般 ドレン	14.00	m			
VP	40A 屋内一般 ドレン	12.00	m			
VP	50A 屋内一般 ドレン	6.00	m			
SGP	50A 屋内一般 ドレン	5.00	m			
継手類 (VP)		1	式			
吊支持金物 (鋼管・VP)		1	式			
保温工事	ALGCテープ 20A 20mm	11.00	m			
保温工事	ALGCテープ 25A 20mm	22.00	m			
保温工事	ALGCテープ 32A 20mm	14.00	m			
保温工事	ALGCテープ 40A 20mm	12.00	m			
既存配管からの取り出し	25A	2	か所			
小計						
第2001E号内訳書 給水配管作業費						
SUS配管	25A	20.00	m			
継手類(一般配管)		1	式			
吊支持金物(鋼管・VP)		1	式			
保温工事	ALGCテープ 25A 20mm	1	式			
小計						
第2001F号内訳書 計装作業費						
ダクト用温度・露点温度センサ	HTY1010	1	台			

名称	摘 要	数 量	単 位	単 価（円）	金 額（円）	摘 要
ダクト用温度調節器	TY6801Z	1	台			
指示調節器	R3B	2	台			
微差圧スイッチ	PYY-604	2	台			
蒸気加湿制御弁	VY5136K_15A	1	台			
蒸気加湿遮断弁	PMK2_25A	1	台			
補助リレー		10	台			
タイマー		7	台			
トランス	AT72-J1	1	台			
トランス	ATY82Z	1	台			
自動制御盤	700W×1950H×400D	1	台			
情報パネル組込費		1	式			
調整費		1	式			
ケーブル	EM-CEE 1.25×2C	98.00	m			
ケーブル	EM-CEE 1.25×4C	27.00	m			
ケーブル	EM-CEE 1.25×6C	18.00	m			
ケーブル	EM-CEE 1.25×10C	31.00	m			
ケーブル	EM-CEE 2×2C	17.00	m			
ケーブル	EM-CEE 2×3C	29.00	m			
ケーブル	EM-CEES 1.25×2C	102.00	m			
ケーブル	EM-CEES 1.25×6C	13.00	m			
ケーブル	600V_EM-CE3.5×4C	30.00	m			
電線管	E19mm	10.00	本			
電線管	E25mm	8.00	本			
電線管	E31mm	10.00	本			
電線管	E51mm	2.00	本			
合成樹脂可とう電線管	PF22mm	10.00	m			
合成樹脂可とう電線管	PF28mm	20.00	m			
電線管付属品		1	式			
樹脂管付属品		1	式			

名 称	摘 要	数 量	単 位	単 価（円）	金 額（円）	摘 要
ポリエチレンチューブ	8X6	3.00	m			
ポリチューブ 接手類		1	式			
配管気密処理費		1.00	個			
飾りヒート管	ステンレス鋼製	2.00	個			
挿入カーモ取付架台		1	台			
感温部支持金具		1	台			
取付ブラケット	HY78 TY78用	1	台			
電線管取付セット	HY78 TY78用	1	台			
本体取付ブラケットセット		1	台			
プルボックス類		1	式			
微差圧スイッチ用 ボックス		2	個			
ブ リカ&コネクター類		1	式			
吊材料費及び支持具		1	式			
雑材料・消耗品		1	式			
防火区画貫通費		1	式			
機器・材料楊重費		1	式			
試運転立会費		1	式			
機器取付費		1	式			
盤搬入費		1	式			
労務費		1	式			
雑工費		1	式			
廃材処理費		1	式			
小計						
第2001G号内訳書 電気作業費						
電気配線作業費	室内機親機以降 の二次側渡り配線作業費	1	式			
小計						

名 称	摘 要	数 量	単 位	単 価（円）	金 額（円）	摘 要
第2002号内訳書 医療ｶﾞｽ設備作業費						
撤去		1	式			第2002A号
改修		1	式			第2002B号
小計						
第2002A号内訳書 撤去						
撤去作業費	壁ｱｳﾄﾚｯﾄ(ONAVN2Ex)3ヶ所 系統用ﾊﾞﾙﾌﾞ12ヶ所	1	式			配管一式含
小計						
第2002B号内訳書 改修						
系統用ﾊﾞﾙﾌﾞ	10 φ	10	個			
系統用ﾊﾞﾙﾌﾞ	13 φ	6	個			
系統用ﾊﾞﾙﾌﾞ	16 φ	4	個			
系統用ﾊﾞﾙﾌﾞ	25 φ	1	個			
医療ｶﾞｽユニット（ONAVN2Ex）		3	台			
医療ｶﾞｽ配管用脱酸銅管(ｶﾅｰ管)	0-10 φ	36.00	m			
医療ｶﾞｽ配管用脱酸銅管(ｶﾅｰ管)	0-13 φ	8.00	m			
医療ｶﾞｽ配管用脱酸銅管(ｶﾅｰ管)	N-10 φ	44.00	m			
医療ｶﾞｽ配管用脱酸銅管(ｶﾅｰ管)	A-10 φ	36.00	m			
医療ｶﾞｽ配管用脱酸銅管(ｶﾅｰ管)	A-13 φ	8.00	m			
医療ｶﾞｽ配管用脱酸銅管(ｶﾅｰ管)	V-10 φ	8.00	m			
医療ｶﾞｽ配管用脱酸銅管(ｶﾅｰ管)	V-16 φ	16.00	m			
医療ｶﾞｽ配管用脱酸銅管(ｶﾅｰ管)	V-25 φ	24.00	m			
医療ｶﾞｽ配管用脱酸銅管(ｶﾅｰ管)	N2-10 φ	16.00	m			
医療ｶﾞｽ配管用脱酸銅管(ｶﾅｰ管)	N2-13 φ	24.00	m			
医療ｶﾞｽ配管用脱酸銅管(ｶﾅｰ管)	N2-16 φ	4.00	m			
医療ｶﾞｽ配管用脱酸銅管(ｶﾅｰ管)	LA-10 φ	36.00	m			
医療ｶﾞｽ配管用脱酸銅管(ｶﾅｰ管)	Ex-10 φ	8.00	m			
医療ｶﾞｽ配管用脱酸銅管(ｶﾅｰ管)	Ex-13 φ	16.00	m			

図面リスト								
図番	図面名称	縮尺	図番	図面名称	縮尺	図番	図面名称	縮尺
1	図面一覧	—						
建-1	意匠1	—	機-1	特記仕様 1	—	電-1	幹線設備 B1, B2, B3平面図	1/200
建-2	意匠2	—	機-2	特記仕様 2	—	電-2	幹線設備 2F平面図	1/100
建-3	意匠3	—	機-3	空調設備 区分	—	電-3	動力負荷一覧表	1/100
建-4	意匠4	—	機-4	空調設備 空調機器表	—	電-4	動力設備 2F平面図	1/100
建-5	意匠5	—	機-5	空調設備 系統図	—	電-5	インターホン・BGM設備 平面図	1/100
建-6	意匠6	—	機-6	空調設備 ダクト平面図	1/75			
建-7	意匠7	—	機-7	空調設備 配管平面図	1/75			
建-8	意匠8	—	機-8	空調設備 自動制御計装図	—			
建-9	意匠9	—	機-9	空調設備 自動制御平面図 (2F)	1/75			
建-10	案内図	1/300	機-10	空調設備 自動制御平面図 (B2, B3)	1/75			
建-11	仕上特記	—	機-11	空調設備 電気配線図	1/75			
建-12	2階平面図	1/200	機-12	空調設備 ダクト平面図 (撤去図)	1/50			
建-13	2階平面図 (改修後)	1/200	機-13	医療ガス設備 特記仕様	—			
建-14	断面図	1/200	機-14	医療ガス設備 改修平面図	1/50			
建-15	2階平面詳細図 (改修前)	1/50	機-15	医療ガス設備 撤去平面図	1/50			
建-16	2階平面詳細図 (改修後)	1/50						
建-17	2階手術室詳細図 (改修後) 1	—						
建-18	2階手術室詳細図 (改修後) 2	—						
建-19	2階手術室詳細図 (改修後) 3	—						
建-20	2階手術室詳細図 (改修後) 4	—						
建-21	2階手術室詳細図 (改修後) 5	—						
建-22	2階手術室詳細図 (改修後) 6	—						
建-23	撤去図 1	—						
建-24	撤去図 2	—						
建-25	撤去図 3	—						
建-26	撤去図 4	—						
建-27	撤去図 5	—						
建-28	撤去図 6	—						
建-29	撤去図 7	—						
建-30	撤去図 8	—						
建-31	撤去図 9	—						
建-32	撤去図 1 0	—						
建-33	撤去図 1 1	—						
建-34	撤去図 1 2	—						
建-35	撤去図 1 3	—						
建-36	撤去図 1 4	—						
建-37	撤去図 1 5	—						
建-38	仮設計画図	1/200						

委 託 名	横浜市立脳卒中・神経脊椎センター旧手術室整備委託	図番	1 / 1
図 面 名 称	図面一覧	縮尺	NON SCALE

委 託 名	横浜市立脳卒中・神経脊椎センター旧手術室整備委託	図番	建 1 / 建38
図面名称	意匠 1	縮尺	NON SCALE

[illegible]

委 託 名	横浜市立脳卒中・神経脊椎センター旧手術室整備委託	図番	建2 / 建38
図面名称	意匠2	縮尺	NON SCALE

委 託 名	横浜市立脳卒中・神経脊椎センター旧手術室整備委託	図番	建4 / 建38
図面名称	意匠4	縮尺	NON SCALE

[illegible]

委 託 名	横浜市立脳卒中・神経脊椎センター旧手術室整備委託	図番	建6 / 建38
図面名称	意匠6	縮尺	NON SCALE

6	41	くつふきマット	※図示			材料	製作種別	備考
			※図示			※強化ビニル又はゴム製 ・硬質アルミニウム合金製 ※サランレタス調（SIS 304）製（ノンスリップ細目タイプ）	※ステンレス鋼（SIS 304） ・硬質アルミニウム合金	
42	流し台ユニット （既製品）	43	※図示	※図示	品質・性能 JIS A 4020による 形状	※アルミニウム製 ※塩ビ発泡シート張り	※図示	
44	洗面カウンター	45	※図示	※図示	材質 ・メラミン樹脂化粧紙張り（心材：集成材） ・人工大理石	・約450 ・約500	(12,2,2)(10,7,3)	
46	収納家具		※図示	※図示	材質 形状・寸法	集成材、集成材、WDF、パーティクルボード等のホルムアルデヒド放散量 ※F☆☆☆☆	・規制対象外	
7	① 材料	2	下地調整	[7,2,1~7,2,2]	※図示	※図示	※図示	
8	② 施工	3	基礎の施工	[7,3,1~7,3,3]	※図示	※図示	※図示	
9	③ 建築	4	壁の施工	[7,4,1~7,4,3]	※図示	※図示	※図示	
10	④ 設備	5	電気配線	[7,5,1~7,5,1]	※図示	※図示	※図示	
11	⑤ 設備	6	給排水	[7,6,1~7,6,1]	※図示	※図示	※図示	
12	⑥ 設備	7	換気	[7,7,1~7,7,1]	※図示	※図示	※図示	
13	⑦ 設備	8	照明	[7,8,1~7,8,1]	※図示	※図示	※図示	
14	⑧ 設備	9	空調	[7,9,1~7,9,1]	※図示	※図示	※図示	
15	⑨ 設備	10	衛生	[7,10,1~7,10,1]	※図示	※図示	※図示	
16	⑩ 設備	11	その他	[7,11,1~7,11,1]	※図示	※図示	※図示	
17	⑪ 設備	12	その他	[7,12,1~7,12,1]	※図示	※図示	※図示	
18	⑫ 設備	13	その他	[7,13,1~7,13,1]	※図示	※図示	※図示	
19	⑬ 設備	14	その他	[7,14,1~7,14,1]	※図示	※図示	※図示	
20	⑭ 設備	15	その他	[7,15,1~7,15,1]	※図示	※図示	※図示	
21	⑮ 設備	16	その他	[7,16,1~7,16,1]	※図示	※図示	※図示	
22	⑯ 設備	17	その他	[7,17,1~7,17,1]	※図示	※図示	※図示	
23	⑰ 設備	18	その他	[7,18,1~7,18,1]	※図示	※図示	※図示	
24	⑱ 設備	19	その他	[7,19,1~7,19,1]	※図示	※図示	※図示	
25	㉑ 設備	20	その他	[7,20,1~7,20,1]	※図示	※図示	※図示	
26	㉒ 設備	21	その他	[7,21,1~7,21,1]	※図示	※図示	※図示	
27	㉓ 設備	22	その他	[7,22,1~7,22,1]	※図示	※図示	※図示	
28	㉔ 設備	23	その他	[7,23,1~7,23,1]	※図示	※図示	※図示	
29	㉕ 設備	24	その他	[7,24,1~7,24,1]	※図示	※図示	※図示	
30	㉖ 設備	25	その他	[7,25,1~7,25,1]	※図示	※図示	※図示	
31	㉗ 設備	26	その他	[7,26,1~7,26,1]	※図示	※図示	※図示	
32	㉘ 設備	27	その他	[7,27,1~7,27,1]	※図示	※図示	※図示	
33	㉙ 設備	28	その他	[7,28,1~7,28,1]	※図示	※図示	※図示	
34	㉚ 設備	29	その他	[7,29,1~7,29,1]	※図示	※図示	※図示	
35	㉛ 設備	30	その他	[7,30,1~7,30,1]	※図示	※図示	※図示	
36	㉜ 設備	31	その他	[7,31,1~7,31,1]	※図示	※図示	※図示	
37	㉝ 設備	32	その他	[7,32,1~7,32,1]	※図示	※図示	※図示	
38	㉞ 設備	33	その他	[7,33,1~7,33,1]	※図示	※図示	※図示	
39	㉟ 設備	34	その他	[7,34,1~7,34,1]	※図示	※図示	※図示	
40	㊱ 設備	35	その他	[7,35,1~7,35,1]	※図示	※図示	※図示	
41	㊲ 設備	36	その他	[7,36,1~7,36,1]	※図示	※図示	※図示	
42	㊳ 設備	37	その他	[7,37,1~7,37,1]	※図示	※図示	※図示	
43	㊴ 設備	38	その他	[7,38,1~7,38,1]	※図示	※図示	※図示	
44	㊵ 設備	39	その他	[7,39,1~7,39,1]	※図示	※図示	※図示	
45	㊶ 設備	40	その他	[7,40,1~7,40,1]	※図示	※図示	※図示	
46	㊷ 設備	41	その他	[7,41,1~7,41,1]	※図示	※図示	※図示	
47	㊸ 設備	42	その他	[7,42,1~7,42,1]	※図示	※図示	※図示	
48	㊹ 設備	43	その他	[7,43,1~7,43,1]	※図示	※図示	※図示	
49	㊺ 設備	44	その他	[7,44,1~7,44,1]	※図示	※図示	※図示	
50	㊻ 設備	45	その他	[7,45,1~7,45,1]	※図示	※図示	※図示	
51	㊼ 設備	46	その他	[7,46,1~7,46,1]	※図示	※図示	※図示	
52	㊽ 設備	47	その他	[7,47,1~7,47,1]	※図示	※図示	※図示	
53	㊾ 設備	48	その他	[7,48,1~7,48,1]	※図示	※図示	※図示	
54	㊿ 設備	49	その他	[7,49,1~7,49,1]	※図示	※図示	※図示	
55	㊱ 設備	50	その他	[7,50,1~7,50,1]	※図示	※図示	※図示	
56	㊲ 設備	51	その他	[7,51,1~7,51,1]	※図示	※図示	※図示	
57	㊳ 設備	52	その他	[7,52,1~7,52,1]	※図示	※図示	※図示	
58	㊴ 設備	53	その他	[7,53,1~7,53,1]	※図示	※図示	※図示	
59	㊵ 設備	54	その他	[7,54,1~7,54,1]	※図示	※図示	※図示	
60	㊶ 設備	55	その他	[7,55,1~7,55,1]	※図示	※図示	※図示	
61	㊷ 設備	56	その他	[7,56,1~7,56,1]	※図示	※図示	※図示	
62	㊸ 設備	57	その他	[7,57,1~7,57,1]	※図示	※図示	※図示	
63	㊹ 設備	58	その他	[7,58,1~7,58,1]	※図示	※図示	※図示	
64	㊺ 設備	59	その他	[7,59,1~7,59,1]	※図示	※図示	※図示	
65	㊻ 設備	60	その他	[7,60,1~7,60,1]	※図示	※図示	※図示	
66	㊼ 設備	61	その他	[7,61,1~7,61,1]	※図示	※図示	※図示	
67	㊽ 設備	62	その他	[7,62,1~7,62,1]	※図示	※図示	※図示	
68	㊾ 設備	63	その他	[7,63,1~7,63,1]	※図示	※図示	※図示	
69	㊿ 設備	64	その他	[7,64,1~7,64,1]	※図示	※図示	※図示	
70	㊱ 設備	65	その他	[7,65,1~7,65,1]	※図示	※図示	※図示	
71	㊲ 設備	66	その他	[7,66,1~7,66,1]	※図示	※図示	※図示	
72	㊳ 設備	67	その他	[7,67,1~7,67,1]	※図示	※図示	※図示	
73	㊴ 設備	68	その他	[7,68,1~7,68,1]	※図示	※図示	※図示	
74	㊵ 設備	69	その他	[7,69,1~7,69,1]	※図示	※図示	※図示	
75	㊶ 設備	70	その他	[7,70,1~7,70,1]	※図示	※図示	※図示	
76	㊷ 設備	71	その他	[7,71,1~7,71,1]	※図示	※図示	※図示	
77	㊸ 設備	72	その他	[7,72,1~7,72,1]	※図示	※図示	※図示	
78	㊹ 設備	73	その他	[7,73,1~7,73,1]	※図示	※図示	※図示	
79	㊺ 設備	74	その他	[7,74,1~7,74,1]	※図示	※図示	※図示	
80	㊻ 設備	75	その他	[7,75,1~7,75,1]	※図示	※図示	※図示	
81	㊼ 設備	76	その他	[7,76,1~7,76,1]	※図示	※図示	※図示	
82	㊽ 設備	77	その他	[7,77,1~7,77,1]	※図示	※図示	※図示	
83	㊾ 設備	78	その他	[7,78,1~7,78,1]	※図示	※図示	※図示	
84	㊿ 設備	79	その他	[7,79,1~7,79,1]	※図示	※図示	※図示	
85	㊱ 設備	80	その他	[7,80,1~7,80,1]	※図示	※図示	※図示	
86	㊲ 設備	81	その他	[7,81,1~7,81,1]	※図示	※図示	※図示	
87	㊳ 設備	82	その他	[7,82,1~7,82,1]	※図示	※図示	※図示	
88	㊴ 設備	83	その他	[7,83,1~7,83,1]	※図示	※図示	※図示	
89	㊵ 設備	84	その他	[7,84,1~7,84,1]	※図示	※図示	※図示	
90	㊶ 設備	85	その他	[7,85,1~7,85,1]	※図示	※図示	※図示	
91	㊷ 設備	86	その他	[7,86,1~7,86,1]	※図示	※図示	※図示	
92	㊸ 設備	87	その他	[7,87,1~7,87,1]	※図示	※図示	※図示	
93	㊹ 設備	88	その他	[7,88,1~7,88,1]	※図示	※図示	※図示	
94	㊺ 設備	89	その他	[7,89,1~7,89,1]	※図示	※図示	※図示	
95	㊻ 設備	90	その他	[7,90,1~7,90,1]	※図示	※図示	※図示	
96	㊼ 設備	91	その他	[7,91,1~7,91,1]	※図示	※図示	※図示	
97	㊽ 設備	92	その他	[7,92,1~7,92,1]	※図示	※図示	※図示	
98	㊾ 設備	93	その他	[7,93,1~7,93,1]	※図示	※図示	※図示	
99	㊿ 設備	94	その他	[7,94,1~7,94,1]	※図示	※図示	※図示	
100	㊱ 設備	95	その他	[7,95,1~7,95,1]	※図示	※図示	※図示	
101	㊲ 設備	96	その他	[7,96,1~7,96,1]	※図示	※図示	※図示	
102	㊳ 設備	97	その他	[7,97,1~7,97,1]	※図示	※図示	※図示	
103	㊴ 設備	98	その他	[7,98,1~7,98,1]	※図示	※図示	※図示	
104	㊵ 設備	99	その他	[7,99,1~7,99,1]	※図示	※図示	※図示	
105	㊶ 設備	100	その他	[7,100,1~7,100,1]	※図示	※図示	※図示	
106	㊷ 設備	101	その他	[7,101,1~7,101,1]	※図示	※図示	※図示	
107	㊸ 設備	102	その他	[7,102,1~7,102,1]	※図示	※図示	※図示	
108	㊹ 設備	103	その他	[7,103,1~7,103,1]	※図示	※図示	※図示	
109	㊺ 設備	104	その他	[7,104,1~7,104,1]	※図示	※図示	※図示	
110	㊻ 設備	105	その他	[7,105,1~7,105,1]	※図示	※図示	※図示	
111	㊼ 設備	106	その他	[7,106,1~7,106,1]	※図示	※図示	※図示	
112	㊽ 設備	107	その他	[7,107,1~7,107				


 
建築工事・電気設備工事・給排水衛生設備工事（衛生）・空調設備工事・昇降機設備工事・別途工事 標準施工区分表
この表は、設計図等で示される一般的工事範囲を補足するもので、関連工事とのとりあひ部分についてその施工区分を示すものである。設計図中に表記があるものは、設計図を優先する。

項目	内容	建築	電気	給電		別送	備考	項目	内容	建築	電気	給電		別送	備考	項目	内容	建築	電気	給電		別送	備考				
				衛生	空調							衛生	空調							衛生	空調						
1 一般事項	(1) 地中障害物撤去工事							9 点検口、点検扉	(1) 天井点検口							15 防災	(1) 煙感知器連動の防火戸、防火シャッターその他の防災設備の電源、二次側配管、配線及び引出器、制御盤										
	(2) 電気師許設置費								(2) 各種シャフト点検口									(2) 幹線口、ダンパー等とその電源の二次側配管、配線及び引出器、制御盤									
	(3) 電気師許作業工事								(3) 床点検口									(3) 防火戸の自動閉鎖装置及び二次側配管、配線									
	(4) 工事上の各種申請に係わる費用																	(4) 防火シャッターの自動閉鎖装置及び二次側配管、配線									
	(5) 建築文化財調査費																	(5) 防火設備ボックス（ホース、ノズルとも）									
	(6) 土壌汚染調査及び対策費																	(6) 防火設備ボックス（ホース、ノズルとも）									
	(7) 近隣対策費																	(7) ガス漏れ検知器、受信機									
	(8) 家庭調査費																	(8) ガス緊急遮断弁									
2 設備	(1) 共通設備、作業統合、場面演義機能							10 排水	(1) 各種排水金具							16 コンセント、埋設穴あけ	(1) ブリークアクセスの穴あけ							組込用火報知機は電気工事			
	(2) 各工事項目作業統合								(2) 造付作業（人足石とぎ出し）の排水金具									(2) 実機台、落合工機台等の穴あけ							電気配管、配線、接続含む		
	(3) 仮置、重入リワーク								(3) 配管工事におけるリワーク及びこれに接続する継手																電気配管、配線、接続含む		
	(4) 監督職員参加費								(4) 製作済（含む排水金具）																		
	(5) 被災者事務所、材料搬入								(5) 造製品流し（含む排水金具）																		
	(6) 材料運搬費								(6) 化粧洗面台																		
	(7) 埋設土の埋戻し								(7) 化粧洗面台に付く器具器具、排水金具																		
	(8) 工事用仮設機、用水								(8) 化粧洗面台に付く電気温水器																		
	(9) 電力、ガス、水道等の本設後引渡しまでの使用料金								(9) 化粧マンホール蓋																		
	(10) 電力、ガス、水道等の本設後引渡しまでの使用料金								(10) 上記以外のマンホール蓋																		
	(11) 電力、ガス、水道等の本設後引渡しまでの使用料金								(11) プラスチックラップ																		
3 各種水廻、ピット（建物と一係属のもの）	(1) 排水管、排水管、汚水管等コンクリート造のもの							11 雨水排水	(1) ルーフドレン・オーバーフロー管、中継ドレン							17 各種シャフト	(1) 各種シャフトのうちコンクリート造のもの及びこれに必要コンクリート床							造出しは機械、電気工事			
	(2) コンクリート造の各種水廻り								(2) 第一層までの壁内配管、排水管									(2) 実機台、落合工機台等の穴あけ							造出しは機械、電気工事		
	(3) コンクリート造の受水槽の人口蓋（新設型）及びタラップ								(3) 建物外部までの壁内部分排水管																		
	(4) 地下埋設のピット、人口蓋（新設型）及びタラップ								(4) 室内部分排水管のうちパイプシャフト内配管の堅固																		
	(5) 二重床点検口								(5) 駐車場、スロープ等の排水溝、溝																		
	(6) 二重床内通気管、排水管								(6) 配管、雨水管の設置（室内）																		
	(7) 二重壁内の点検口								(7) 外網 雨水用通気管、排水管																		
	(8) 二重壁内の排水管								(8) 外網 上記以外の新、配管																		
4 トレンチ、排水溝	(1) 各種トレンチ管及び人口蓋、タラップ							12 ガラリ	(1) 外壁、サッシに取り付けるガラリ							18 昇降機	(1) 昇降機本体及び昇降機用三方弁、配管										
	(2) トレンチ内配管架設								(2) ドアーガラリ									(2) 昇降機本体の出入口等等の補修									
	(3) 断内排水溝及び人口蓋								(3) 増設等の電気工									(3) 昇降機本体の出入口等等の補修									
5 構造体の基礎（建物と一係属のもの）	(1) 構造用基礎（コンクリート打ち）							13 動力	(4) 増設等の電気工							18 昇降機	(4) 昇降機本体の出入口等等の補修										
	(2) 断上基礎の基礎（コンクリート打ち）								(5) 同上増設用金物、断上ネット									(5) 昇降機本体の出入口等等の補修									
	(3) 二重床下部分の構造用基礎（コンクリート打ち）								(6) レターンガラリ									(6) 昇降機本体の出入口等等の補修									
	(4) 構造、基礎等のアップ及び基礎上げ								(7) 自然排気用配管及び自然排気									(7) 昇降機本体の出入口等等の補修									
	(5) 断上基礎の基礎（コンクリート打ち）																	(8) 昇降機本体の出入口等等の補修									
	(6) 断上基礎の基礎（コンクリート打ち）																	(9) 昇降機本体の出入口等等の補修									
	(7) 断上基礎の基礎（コンクリート打ち）																	(10) 昇降機本体の出入口等等の補修									
	(8) 断上基礎の基礎（コンクリート打ち）																	(11) 昇降機本体の出入口等等の補修									
6 スリッパ及び補修	(1) 構造用基礎（コンクリート打ち）							14 制御	(1) 一般用動力機作動及び電動機端子接続までの配管、配線							18 昇降機	(1) 昇降機本体及び昇降機用三方弁、配管										
	(2) 断上基礎の基礎（コンクリート打ち）								(2) ボイラー機作動及び二次側配管、配線									(2) 昇降機本体及び昇降機用三方弁、配管									
	(3) 二重床下部分の構造用基礎（コンクリート打ち）								(3) 冷凍機用動力機作動及び二次側配管、配線									(3) 昇降機本体及び昇降機用三方弁、配管									
	(4) 構造、基礎等のアップ及び基礎上げ								(4) パッケージ型空調機用電源で手元開閉器以降の配管、配線									(4) 昇降機本体及び昇降機用三方弁、配管									
	(5) 断上基礎の基礎（コンクリート打ち）								(5) 電動機シャッター、自動ドアとその電源の二次側配管、配線及び操作機、押ボタン取付け									(5) 昇降機本体及び昇降機用三方弁、配管									
	(6) 断上基礎の基礎（コンクリート打ち）								(6) ファンコイル送風機用電源等の配管配線									(6) 昇降機本体及び昇降機用三方弁、配管									
	(7) 断上基礎の基礎（コンクリート打ち）								(7) 電動機等、電動プラファンボード、電動スクリーン、電動風扇等とその電動装置及び二次側配管、配線									(7) 昇降機本体及び昇降機用三方弁、配管									
	(8) 断上基礎の基礎（コンクリート打ち）								(8) フローレニッチャー用電源及び制御盤									(8) 昇降機本体及び昇降機用三方弁、配管									
7 天井引込み及び電気設備付	(1) 各種配管用スリッパ							14 制御	(1) 空調用制御機及び操作機取付け及びその配管、配線							18 昇降機	(1) 昇降機本体及び昇降機用三方弁、配管										
	(2) ダクト、ガラリ用スリッパ								(2) 衛生用遠隔制御機取付け及びその配管、配線									(2) 昇降機本体及び昇降機用三方弁、配管									
	(3) 断上基礎の基礎（コンクリート打ち）								(3) 集合受電機（衛生、空調）									(3) 昇降機本体及び昇降機用三方弁、配管									
	(4) 断上基礎の基礎（コンクリート打ち）								(4) 天井扇等の設置及び手元スイッチ									(4) 昇降機本体及び昇降機用三方弁、配管									
	(5) 断上基礎の基礎（コンクリート打ち）								(5) 床面電線槽、床面リレー及び電線槽保護とその配管									(5) 昇降機本体及び昇降機用三方弁、配管									
	(6) 断上基礎の基礎（コンクリート打ち）								(6) インターロック機動作配管、配線									(6) 昇降機本体及び昇降機用三方弁、配管									
	(7) 断上基礎の基礎（コンクリート打ち）																	(7) 昇降機本体及び昇降機用三方弁、配管									
	(8) 断上基礎の基礎（コンクリート打ち）																	(8) 昇降機本体及び昇降機用三方弁、配管									
	(9) 断上基礎の基礎（コンクリート打ち）																	(9) 昇降機本体及び昇降機用三方弁、配管									
	(10) 断上基礎の基礎（コンクリート打ち）																	(10) 昇降機本体及び昇降機用三方弁、配管									
	(11) 断上基礎の基礎（コンクリート打ち）																	(11) 昇降機本体及び昇降機用三方弁、配管									

委 託 名	横浜市立脳卒中・神経脊椎センター旧手術室整備委託	図番	建8 / 建38
図 面 名 称	意匠8	縮尺	NON SCALE

共通							共通							※※									
項目	内容	建築	電気	機械衛生	昇降機	別途	備考	項目	内容	建築	電気	機械衛生	昇降機	別途	備考	項目	内容	建築	電気	機械衛生	昇降機	別途	備考
19 小動物専用昇降機	(1) 小動物用リフト本体設備							24 外構関係	(1) 敷地境界外の外観整備							1 中型搬送機	(1) 中型搬送設備						
	(2) マシンルーム穴明け工事								(2) 敷地境界外のサイン作り替え								A. 昇降機本体工事						
	(3) 出し入れ口の呼びボタン								(3) 階段造り								B. 床、壁開口部納入、穴明け、補強及び点検扉、天井点検扉						
	(4) 補修費(給付)								(4) 外灯								C. 吊り下げ照明及び開口部埋め直し後仕上						
	(5) ビット防水仕上げ工事								(5) 屋外オイルタンク製作								D. キャットウォーク及びシャフト立柱取替						
	(6) 昇降機内機器取付用フラスター、ビーム、柱等の設置工事								(6) 屋外オイルタンク本体								E. 電気設備設置						
	(7) 三方枠又は四方枠、略観							25 解体関係	(1) 使用していない配管配線・ダクトの解体								F. 床、壁開口部補修及び天井点検口						
	(8) 各階出し入れ口の穴明け工事								(2) 使用中の配管配線・ダクトの調整								G. 基礎基礎補修・高圧防水工事						
	(9) 各階出し入れ口周辺のモルタル又はロックウール詰め工事								(3) 解体又は改修する建物等の機基のうち、再使用するものの取替								H. ステーション部基礎用土留め切替						
	(10) 出し入れ口関係機器取付用鋼材の設置工事																I. 医療機器用アンカーボルト及び架台の取付						
	(11) 補修費(給付)までの動力電源・接地線の引込工事																J. 換気システム用基礎及び壁						
	(12) 補修費(給付)までの動力電源・接地線の引込工事																K. 点検レール、天井吊り钩コック						
20 仕上	(1) 壁ボード類、下地の切込及び補修							26 その他	(1) カーテン・増設							2 気送管搬送設備	(1) 気送管搬送設備						
	(2) 鋼板パネルの切込及び補修								(2) プラント内蔵サッシのプラントは建築工事								A. 床、壁開口部補修及び天井点検口						
	(3) ガラス・鉄板・石貼等の設備器具 取付用穴明け								(3) 電動ブラインド・電動ロールスクリーン								B. 医療用プレアブ設備						
	(4) 補修費(給付)までの動力電源・接地線の引込工事								(4) 電動遮断機設置スクリーン								C. 医療用プレアブ設備						
	(5) 補修費(給付)までの動力電源・接地線の引込工事								(5) (1)・(3)～(5)ボックス								D. 医療用プレアブ設備						
	(6) 床暖房								(6) 電動シャッター								E. 天井照明・シーリングペンダント						
	(7) フローアグモフロア								(7) テレビモニター・プロジェクター昇降装置								(手帳型・ICU・OCU)						
									(8) 医療機器用								F. 天井照明・シーリングペンダント						
									(9) 移動用仕切扉(スライディングウォール)								G. 天井照明・シーリングペンダント						
									(10) 通気口								H. 天井照明・シーリングペンダント						
									(11) 移動用仕切扉(スライディングウォール)								I. 天井照明・シーリングペンダント						
									(12) ビューワーレール								J. 天井照明・シーリングペンダント						
21 電話設備	(1) PBX設備、電話機							27 その他	(13) 移動用仕切扉(スライディングウォール)							3 医療機器関係	(1) 医療機器関係						
	(2) 医務室から事務室までの配管								(14) 通気口								A. 同上						
	(3) 同上配線								(15) 電気設計								B. 同上						
	(4) 通気口								(16) 什器・器具								C. 同上						
	(5) 2次配管、ボックス、プレート								(17) 什器・器具、什器・器具の設置・取替工事								D. 同上						
	(6) 同上配線、モジュラージャック								(18) サイン(重名表示、階層表示、案内板等)								E. 同上						
									(19) サイン(内蔵式)								F. 同上						
									(20) 通気口								G. 同上						
									(21) 通気口								H. 同上						
									(22) 通気口								I. 同上						
									(23) 通気口								J. 同上						
	22 情報設備	(1) LANケーブル								28 その他	(24) 通気口								4 医療機器関係	(1) 医療機器関係			
(2) 光ケーブル、HUB、監視装置								(25) 通気口								A. 同上							
(3) 情報機器用配管工事								(26) 通気口								B. 同上							
(4) 光ファイバー及び収容ボックス								(27) 通気口								C. 同上							
(5) 情報機器(ルーター、サーバー、HUB、無線LANアクセスポイント等)								(28) 通気口								D. 同上							
(6) LANケーブル								(29) 通気口								E. 同上							
(7) LANケーブル2次配管、ボックス、プレート(ブランチング)								(30) 通気口								F. 同上							
(8) 同上配線、モジュラージャック								(31) 通気口								G. 同上							
(9) 通気口								(32) 通気口								H. 同上							
								(33) 通気口								I. 同上							
								(34) 通気口								J. 同上							
23 水廻り		(1) 手洗器(陶器)							29 その他		(35) 通気口							5 医療機器関係		(1) 医療機器関係			
	(2) 洗面カウンター							(36) 通気口								A. 同上							
	(3) 洗面化粧台							(37) 通気口								B. 同上							
	(4) 流し台							(38) 通気口								C. 同上							
	(5) 洗濯機用手洗							(39) 通気口								D. 同上							
	(6) ペーパーシート・ペーパーチェア							(40) 通気口								E. 同上							
	(7) 洗面化粧台							(41) 通気口								F. 同上							
	(8) 洗面化粧台・BOX・ダストBOX・サンタリーBOX							(42) 通気口								G. 同上							
	(9) ペーパータオルホルダー							(43) 通気口								H. 同上							
	(10) ジェットタオル							(44) 通気口								I. 同上							
	(11) 水石洗浄器							(45) 通気口								J. 同上							
	24 水廻り	(12) 洗面化粧台								30 その他	(46) 通気口								6 医療機器関係	(1) 医療機器関係			
(13) 洗面化粧台								(47) 通気口								A. 同上							
(14) 洗面化粧台								(48) 通気口								B. 同上							
(15) 洗面化粧台								(49) 通気口								C. 同上							
(16) 洗面化粧台								(50) 通気口								D. 同上							
(17) 洗面化粧台								(51) 通気口								E. 同上							
(18) 洗面化粧台								(52) 通気口								F. 同上							
(19) 洗面化粧台								(53) 通気口								G. 同上							
(20) 洗面化粧台								(54) 通気口								H. 同上							
(21) 洗面化粧台								(55) 通気口								I. 同上							
(22) 洗面化粧台								(56) 通気口								J. 同上							
(23) システム・ミニキッチン								(57) 通気口								K. 同上							
(24) 排水処理ボックス							(58) 通気口							L. 同上									
							(59) 通気口							M. 同上									
							(60) 通気口							N. 同上									
							(61) 通気口							O. 同上									
							(62) 通気口							P. 同上									
							(63) 通気口							Q. 同上									
							(64) 通気口							R. 同上									

委託名	横浜市立脳卒中・神経脊椎センター旧手術室整備委託	図番	建9 / 建38
図面名称	意匠9	縮尺	NON SCALE

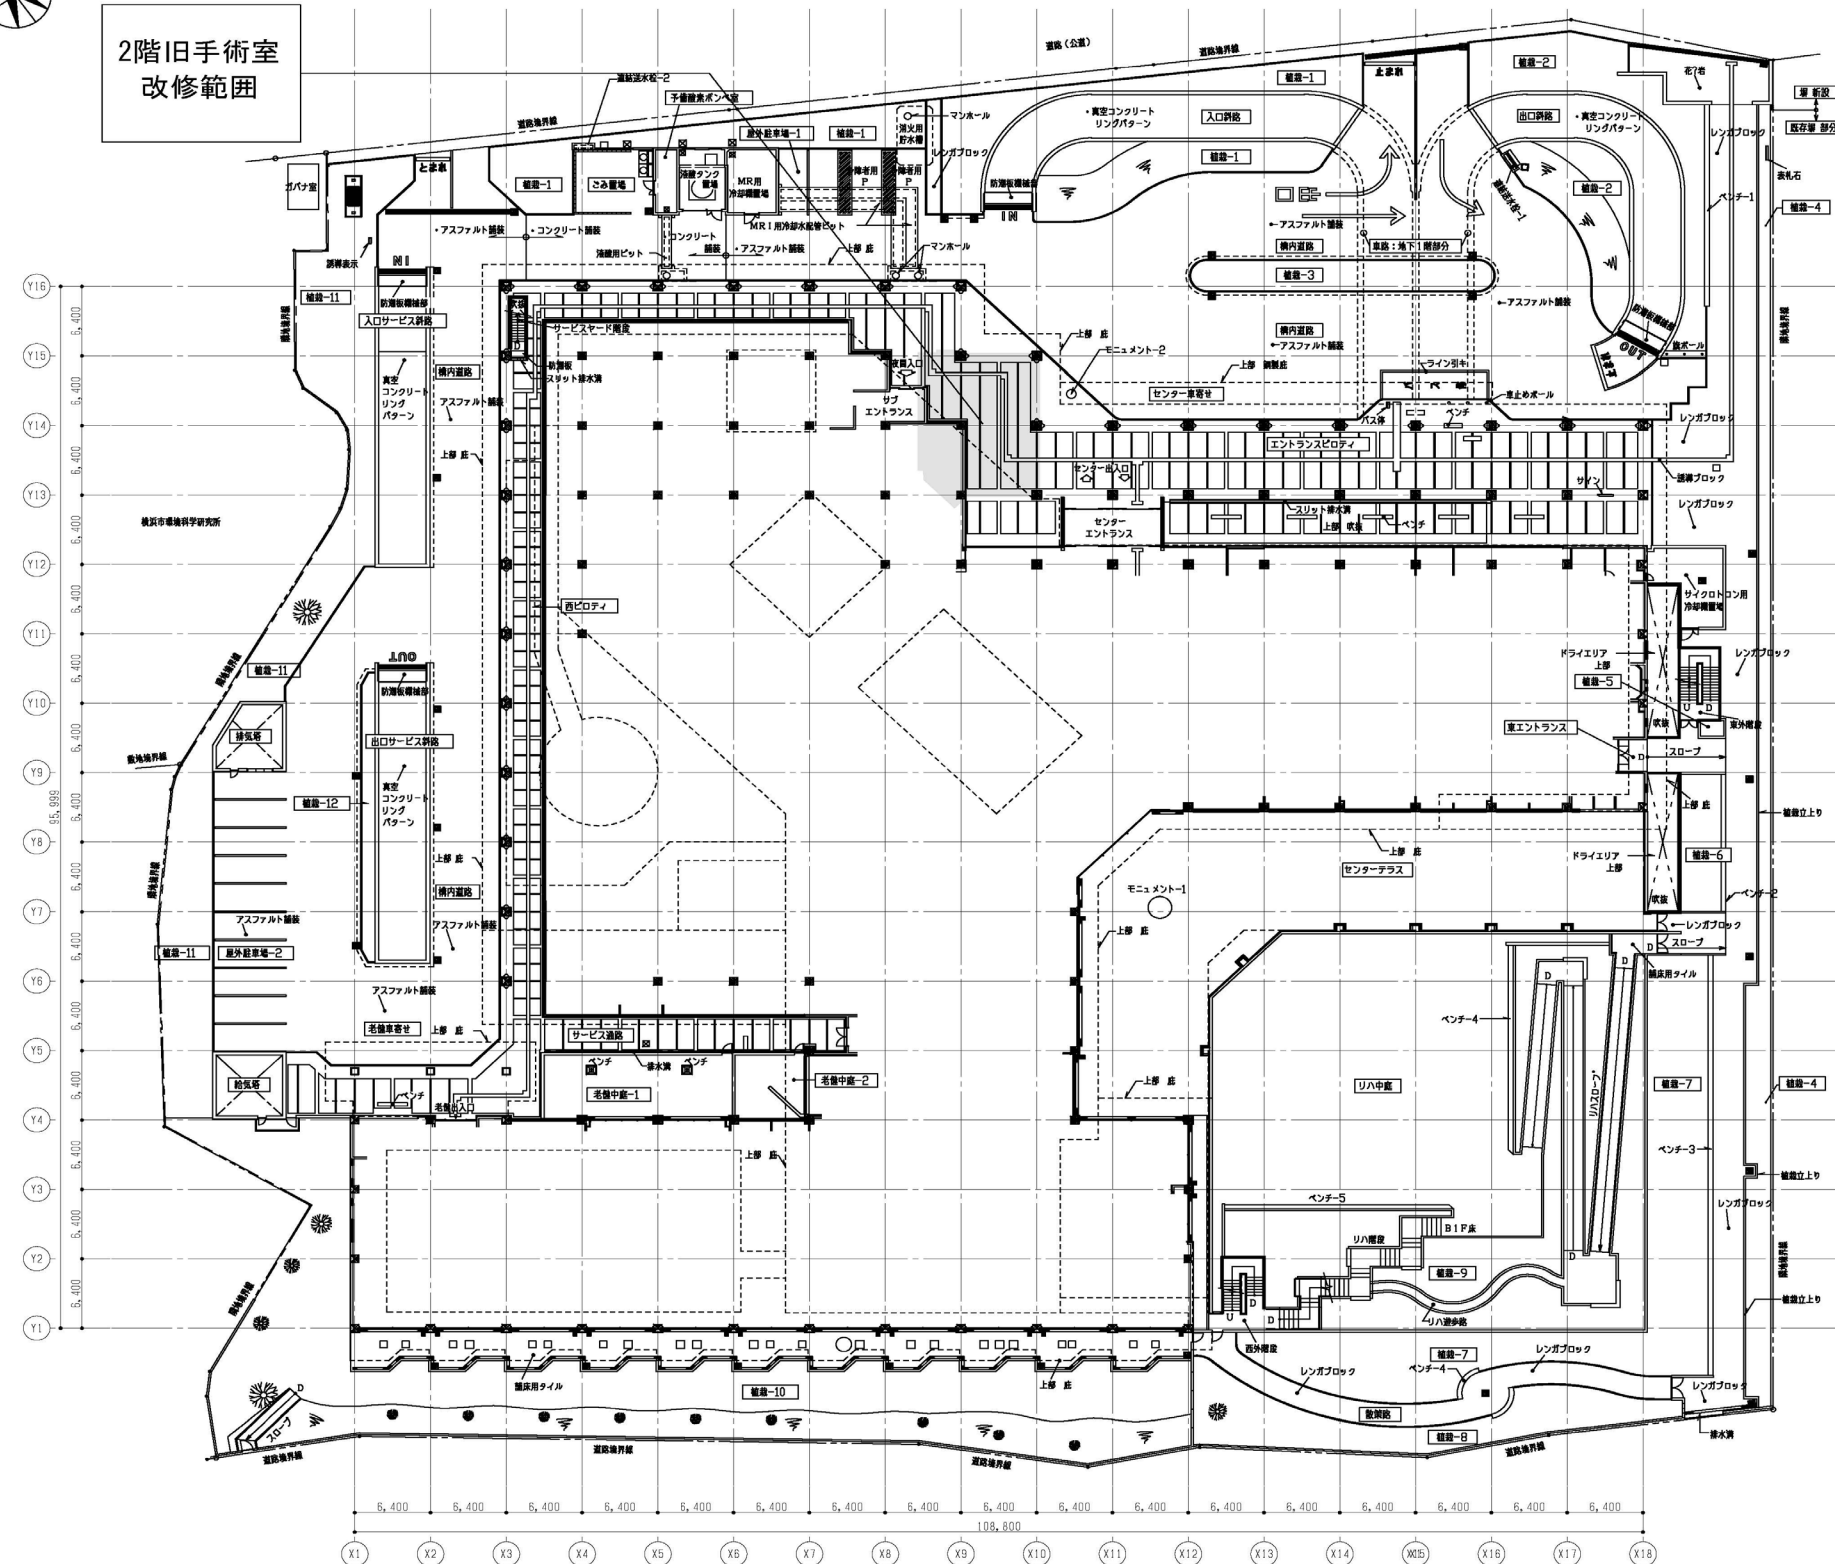


最寄り駅：JR根岸線根岸

案内図 A1: $S=1/10000$
A3: $S=1/20000$

委 託 名	横浜市立脳卒中・神経脊椎センター旧手術室整備委託	図番	建10 / 建38
図 面 名 称	案内図	縮尺	NON SCALE


[illegible]

委 託 名	横浜市立脳卒中・神経脊椎センター旧手術室整備委託	図番	建11 / 建38
図面名称	仕上特記	縮尺	NON SCALE

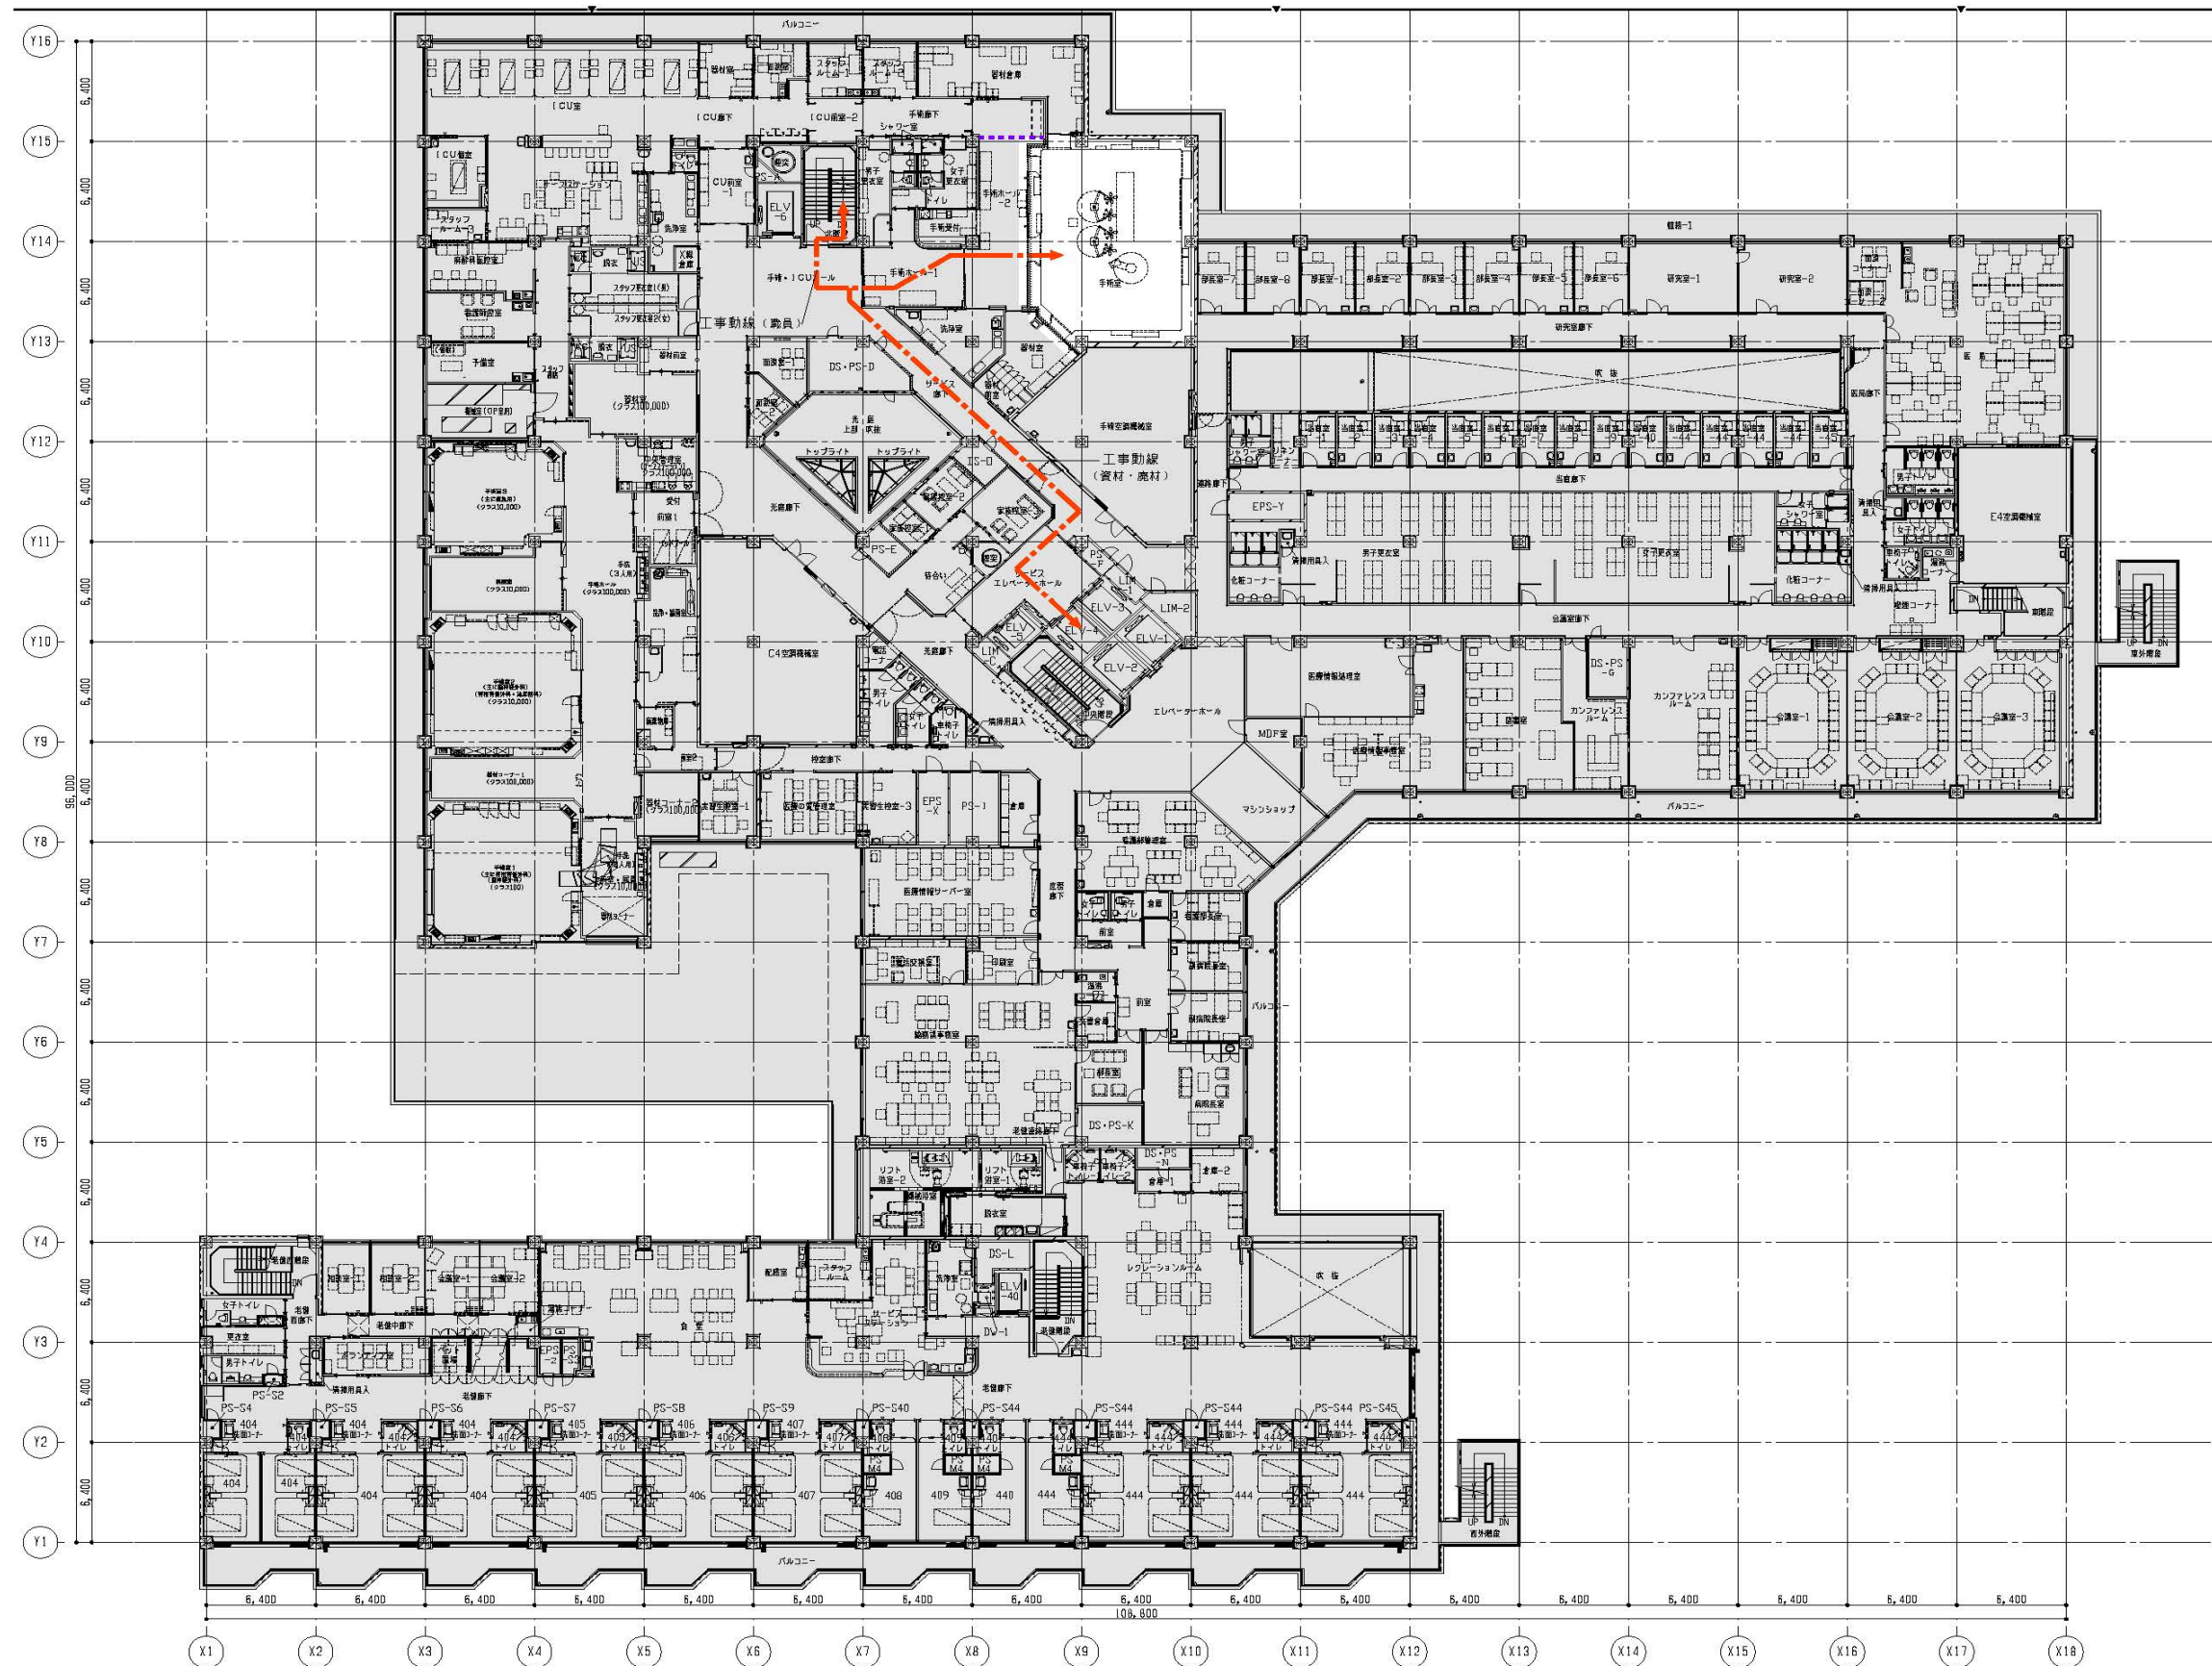

【 凡 例 】	
	改修範囲(白抜き)
	工事対象範囲外を示す
	仮設間仕切(LGS+88-R12.5×2片面張り 6W充填)
	工事動線(搬入・資材・廃材)〈平日昼間〉
	資材・廃材動線(床:ブルーシート養生、壁:プラベニヤ養生)



委 託 名	横浜市立脳卒中・神経脊椎センター旧手術室整備委託	図 番	建12 / 建38
図 面 名 称	2階平面図	縮 尺	NON SCALE

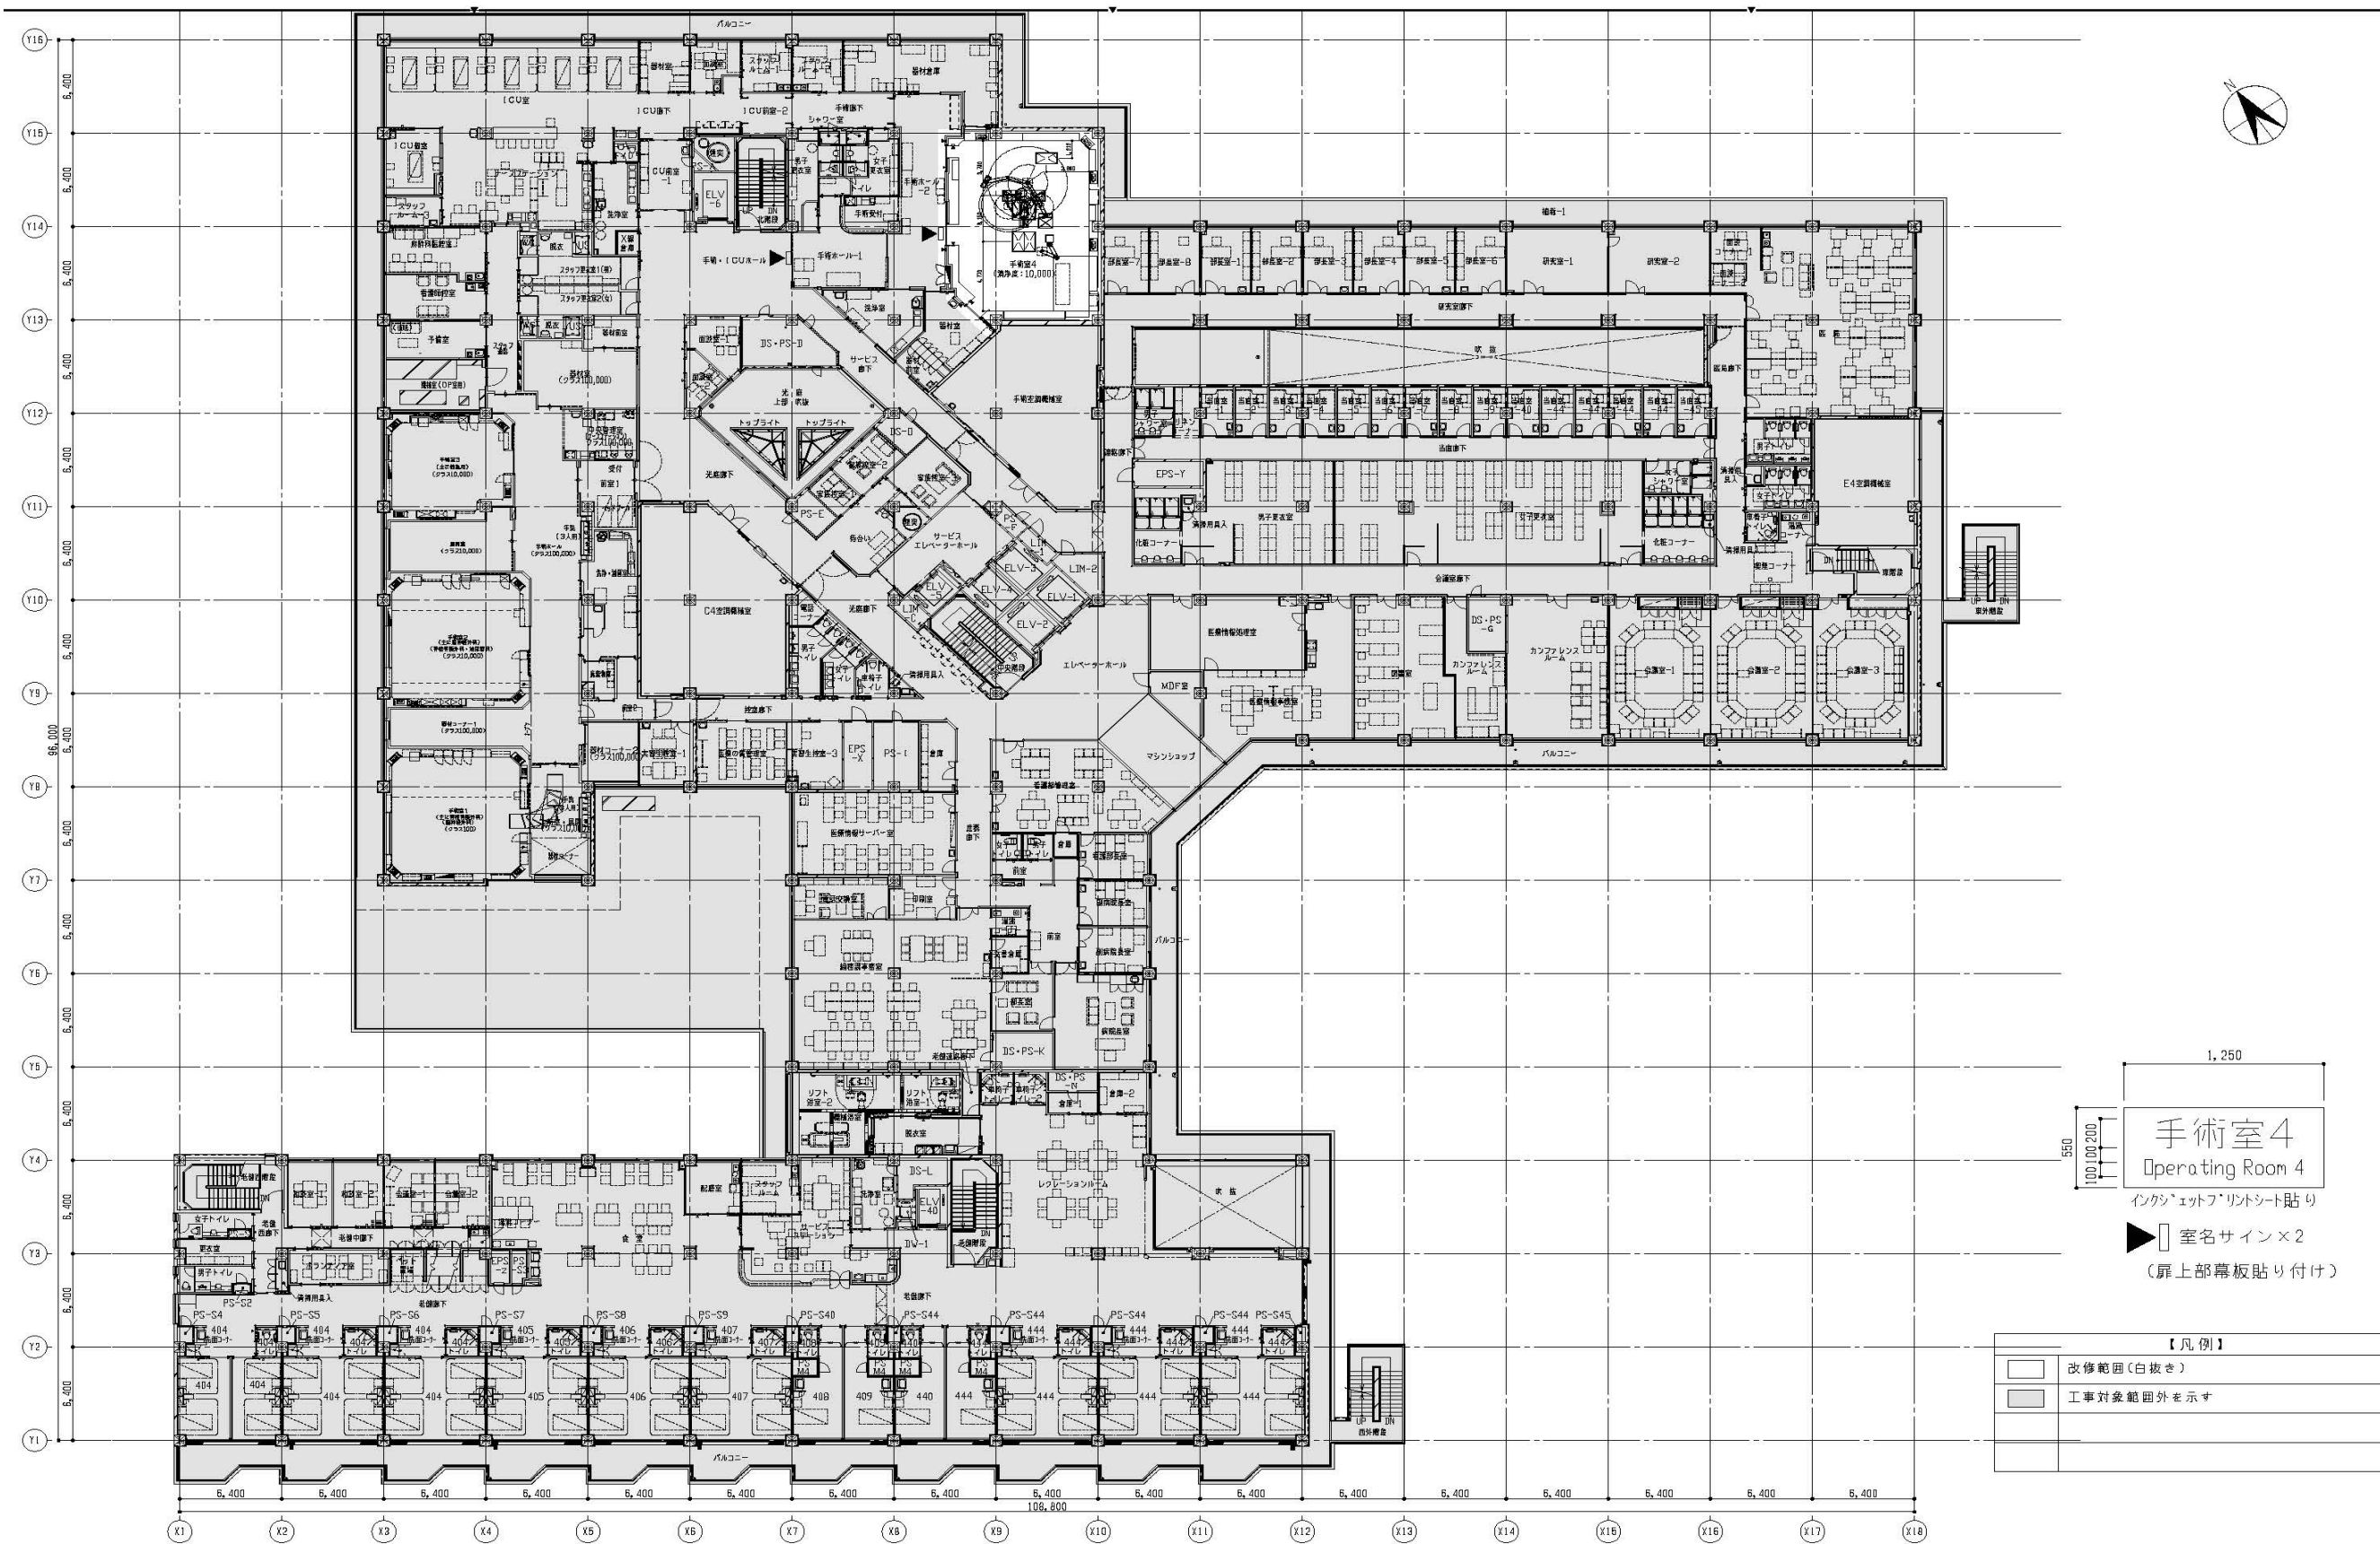



1,250
550
100,100,200
手術室4
Operating Room 4
インクジェットフリットシート貼り
室名サイン×2
(扉上部幕板貼り付け)

【凡例】	
	改修範囲(白抜き)
	工事対象範囲外を示す

委 託 名	横浜市立脳卒中・神経脊椎センター旧手術室整備委託	図番	建13 / 建38
図 面 名 称	2階平面図(改修後)	縮尺	NON SCALE

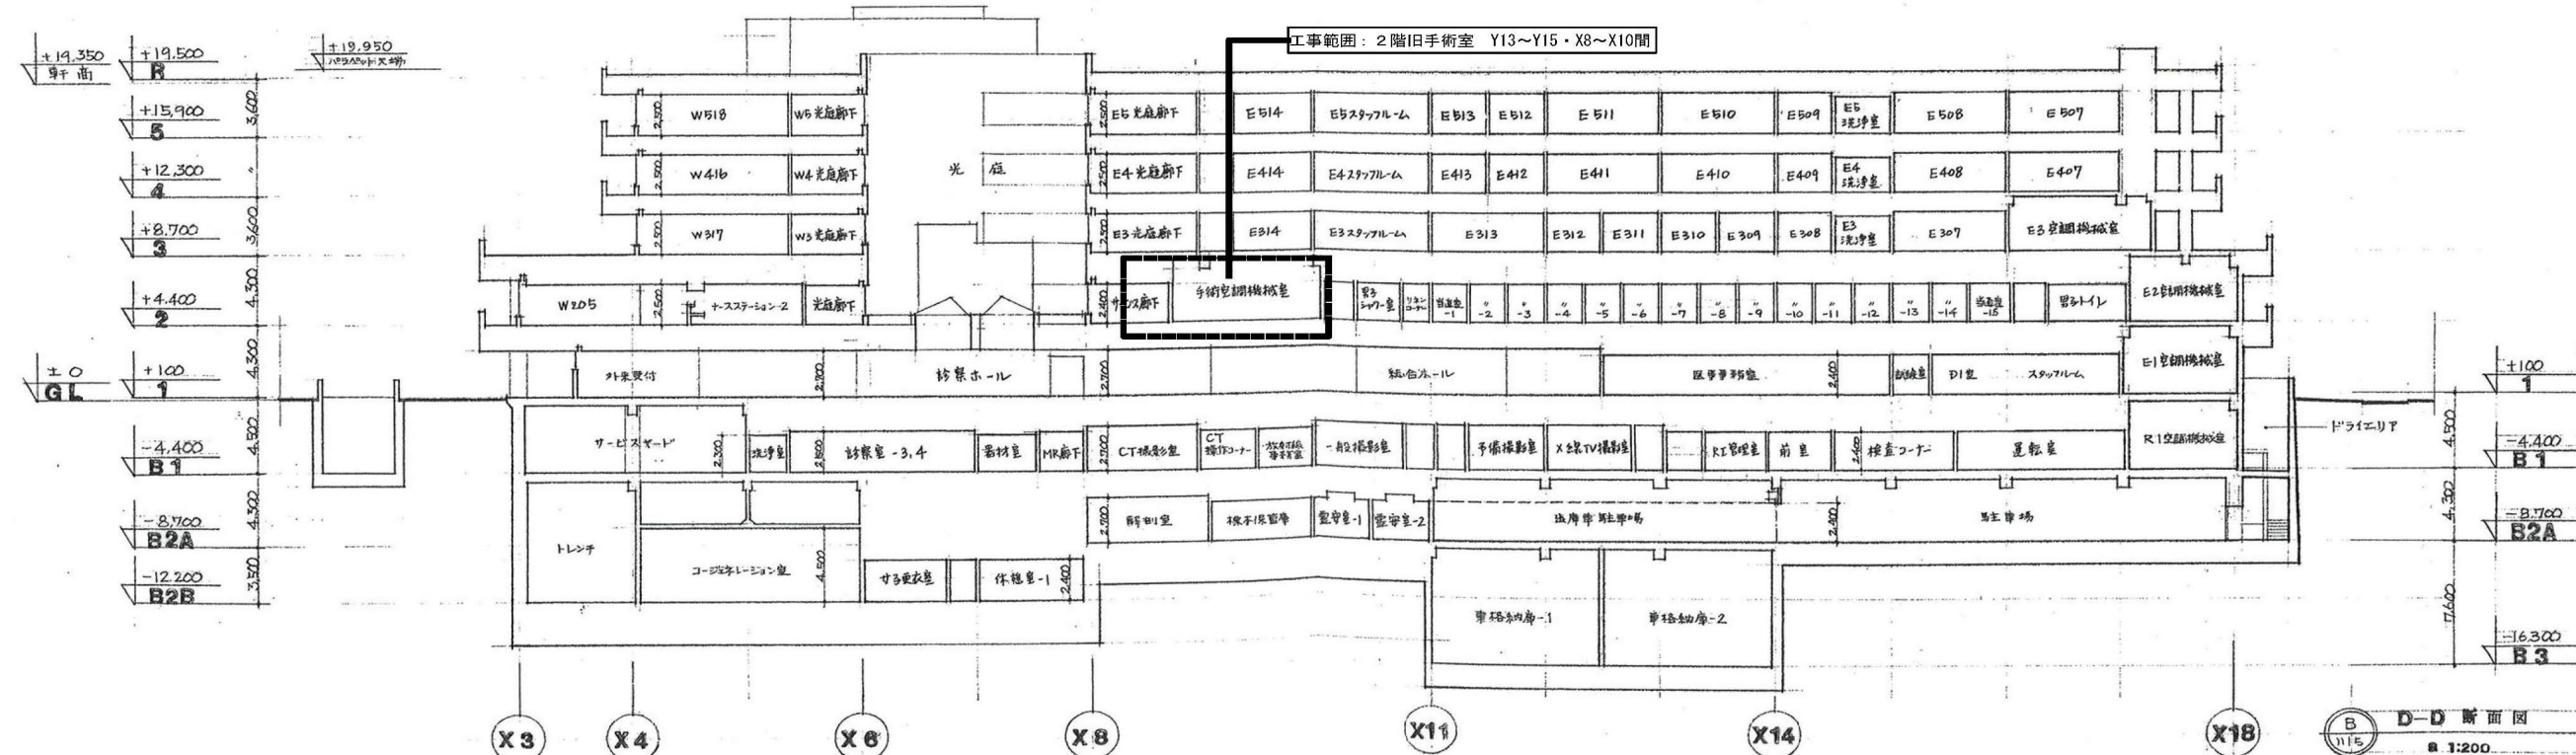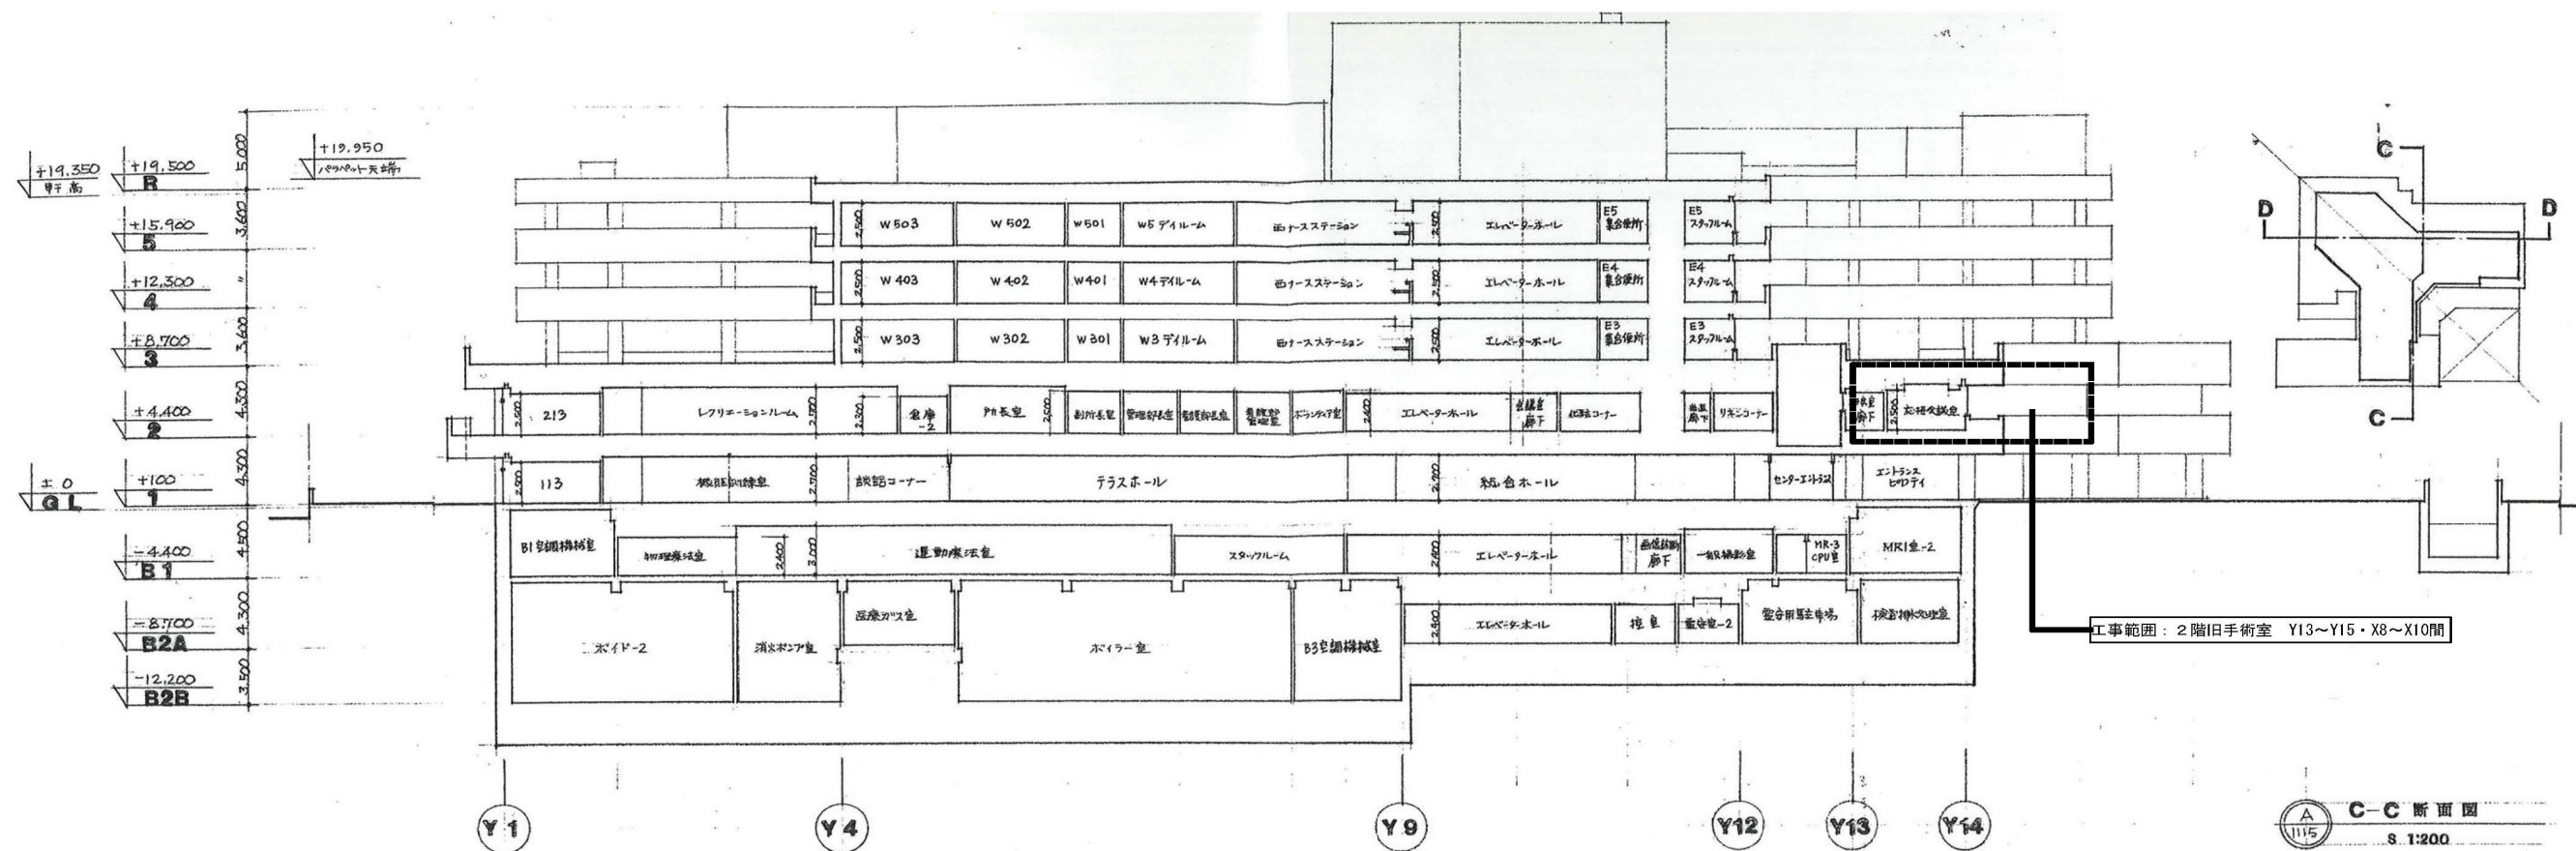

委託名	横浜市立脳卒中・神経脊椎センター旧手術室整備委託	図番	建14 / 建38
図面名称	断面図	縮尺	NON SCALE

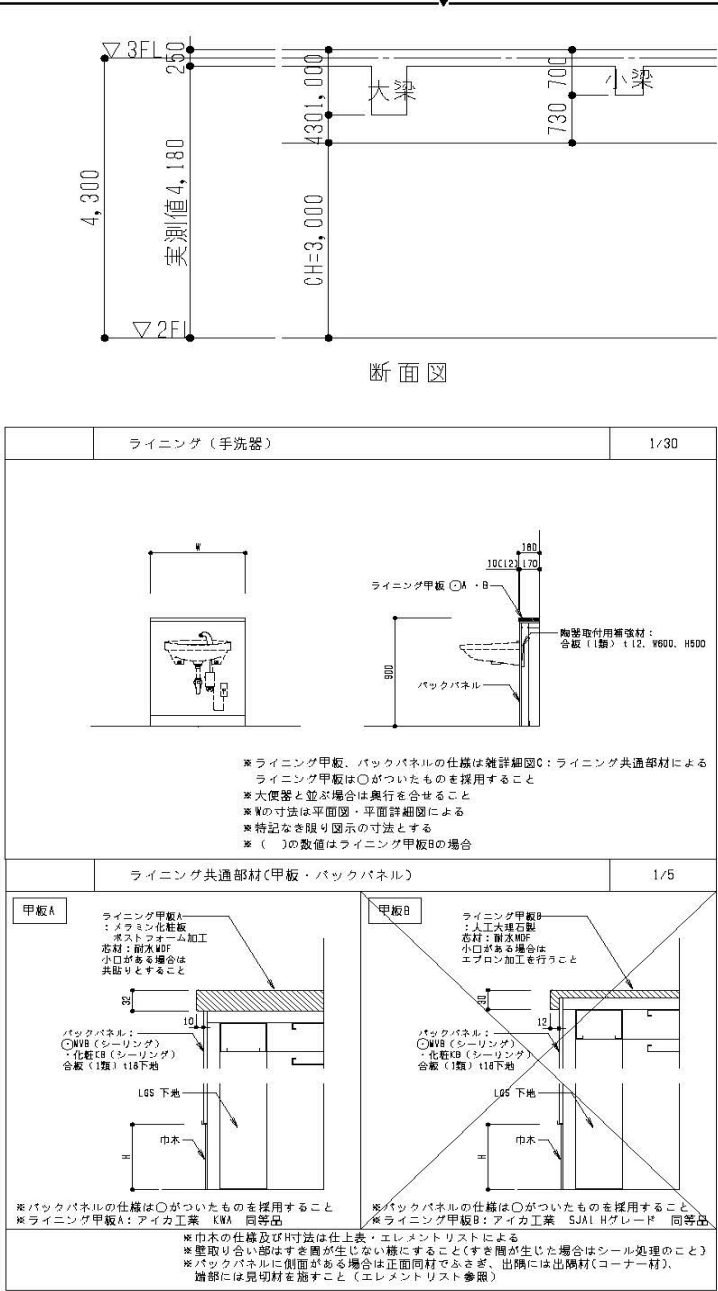
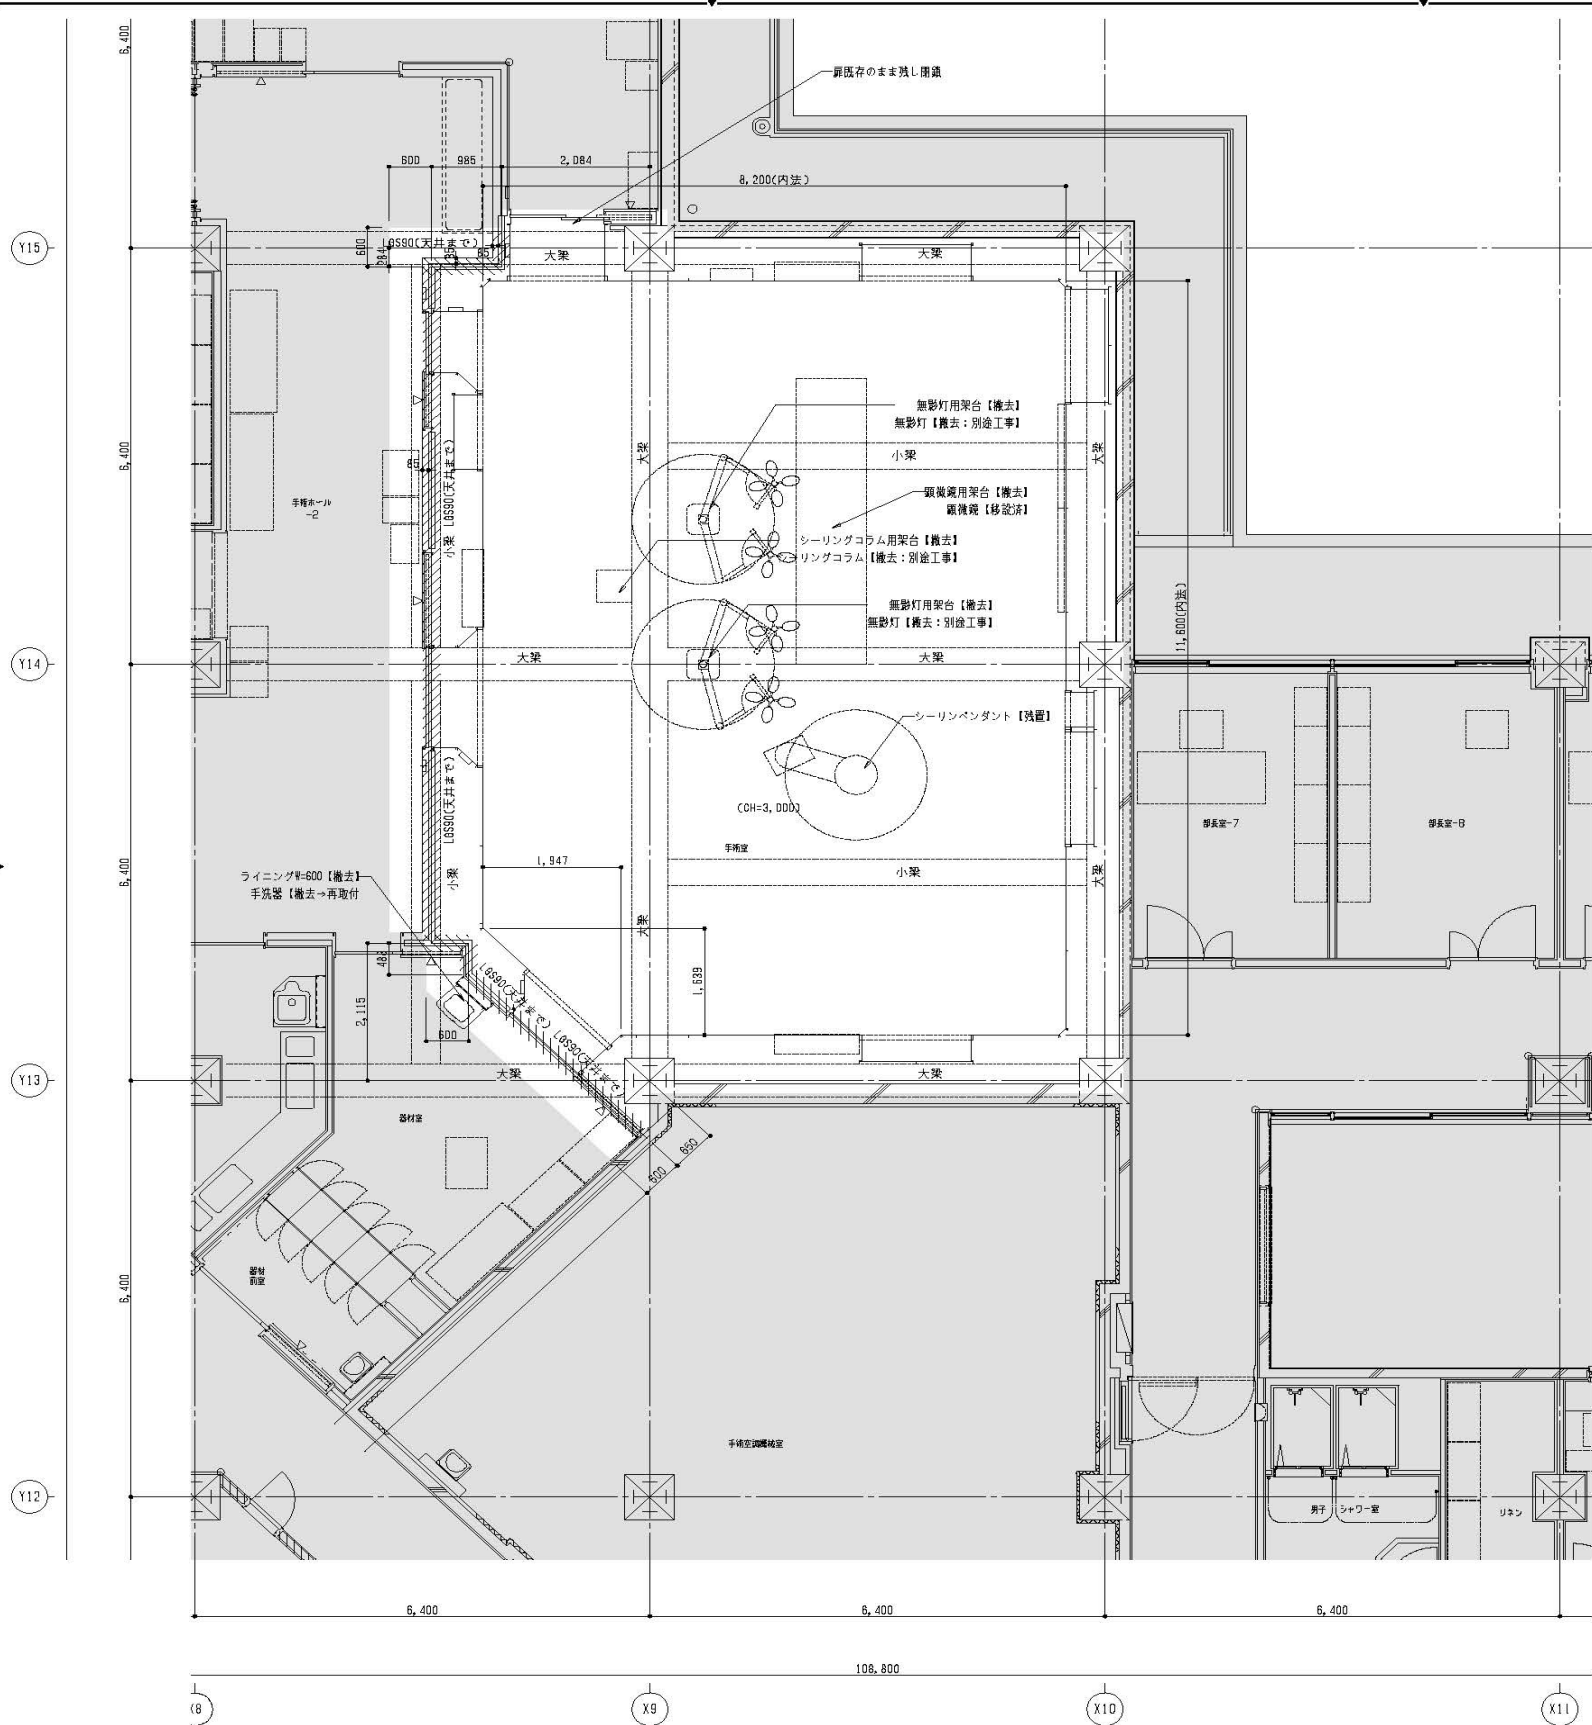


室名	手術室		
天井	ユニット(パネル)【撤去】	天高	3,000
壁	ユニット(パネル)【撤去】	廻縁	—
巾木	床材(ビニル床シート)=2.0【撤去】		
床	カーペット(厚)=6.0【撤去】 ■耐動荷重・帯電防止性 単層ビニル床シート=2.0【撤去】	FL	±0 -10
備考	タイルカーペットは現在手術室として利用していない為の処置		
室名	手術ホール-2		
天井	有光沢合成樹脂エマルジョンペイント(LGS+GB-Rt=12.5)【部分撤去】	天高	2,400
壁	スチールパネル(LGS90:天井まで)【部分撤去】	廻縁	—
巾木	ステンレス製幅木H=330【部分撤去】		
床	■抗菌性ビニル床シート=2.0【部分撤去】 (下地:コルクシート押え)	FL	±0 -10
備考	スチールパネル:鋼板厚=1.6mm樹脂焼付塗装 内部断熱材吹付成型加工(厚8.5) スチール製ストレーcher幅200【部分撤去】		
室名	器材室		
天井	化粧石膏ボード=9.5(LGS)【部分撤去】	天高	2,400
壁	有光沢合成樹脂エマルジョンペイント(LGS90+GB-Rt=12.5+GB-St=12.5:天井まで)【部分撤去】	廻縁	—
巾木	軟質塩ビ系幅木H=330【部分撤去】		
床	■抗菌性ビニル床シート=2.0【部分撤去】 (下地:コルクシート押え)	FL	±0 -10
備考	スチール製ストレーcher幅200【部分撤去】 ライン幅H=900【撤去】		

■:アスベスト含有建材を示す。(1ページ)
床面のヒート系の下地調整材を対象とする

記号凡例	詳細記号	施工表示
一般間仕切壁	LGS壁	符号
コンクリート【柱・壁】		
白抜範囲を工事対象範囲とする		
工事対象範囲外を示す		
特記事項		
・既存間仕切壁(軽量鉄骨壁、RC壁)に伴い、その床取合い部は目荒しの上、無収縮モルタル(10)にて補修のこと。		

委託名	横浜市立脳卒中・神経脊椎センター旧手術室整備委託	図番	建15 / 建38
図面名称	2階平面図(改修前)	縮尺	NON SCALE

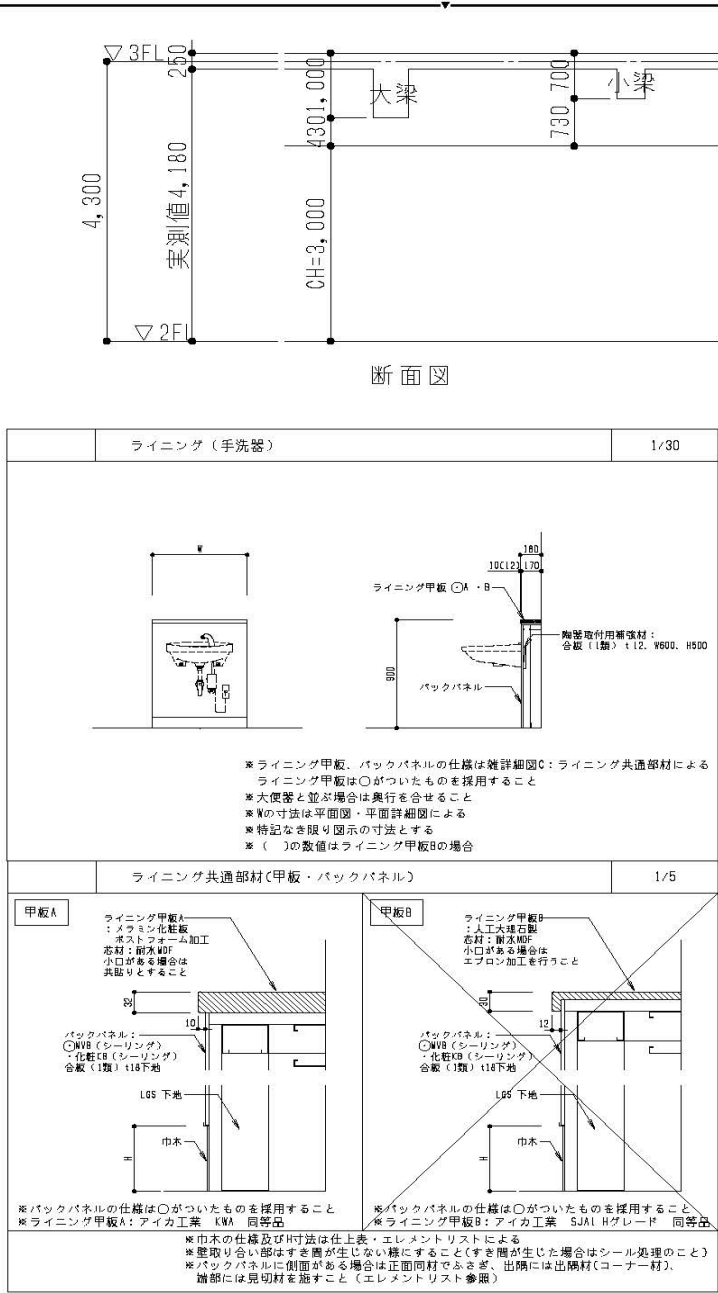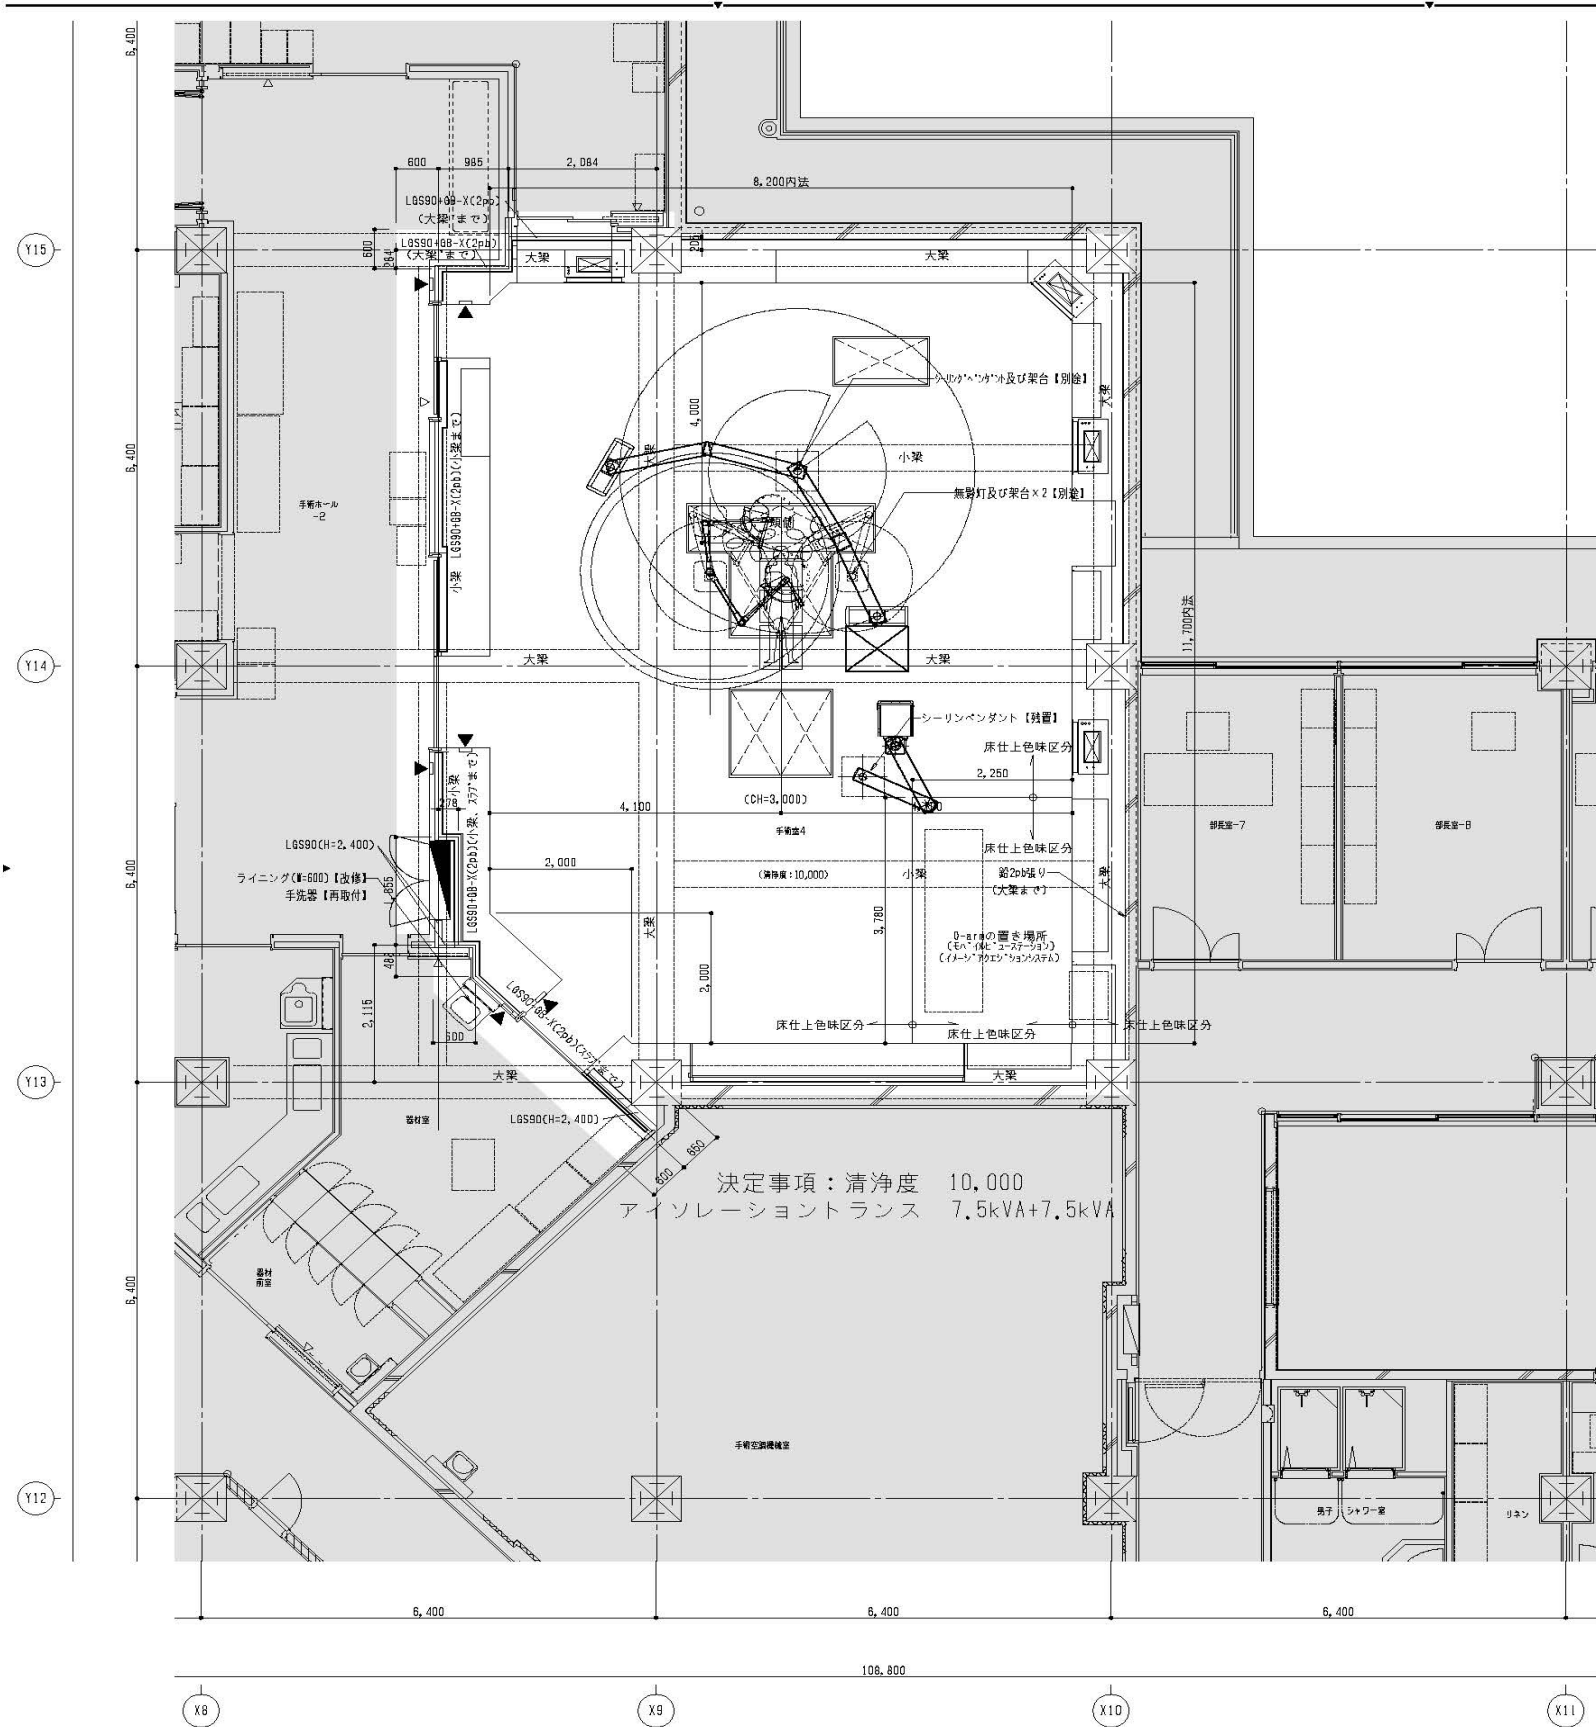

室名	手術室4		
天井	ユニット(パネル)	天井	3,000
壁	ユニット(パネル)	廻縁	—
巾木	床材立上		
床	耐動荷重・帯電防止性 単層ビニル床シート=2.0	FL ±0	FL -10
備考	床仕上げ材: タジマ 移動荷重用フロア同等品 鉛2pb張り(部長室7面)		
室名	手術ホール-2		
天井	有光沢合成樹脂エポキシパイト (LGS+GB-Rt12.5) 【部分改修】	天井	2,400
壁	スチールパネル (LGS90+GB-X(2pb): 377まで) 【部分改修】	廻縁	—
巾木	ステンレス製幅木H=330【部分改修】		
床	抗菌性ビニル床シート=2.0 【部分改修】 (下地: コツクリート押え)	FL ±0	FL -10
備考	スチールパネル: 鋼板=1.6mm/樹脂焼付塗装 内部断熱材吹付成型加工(厚85) スチール製スチール張り(幅200)【部分改修】 GB-Xは手術室4面		
室名	器材室		
天井	化粧石膏ボード=9.5 (LGS) 【部分改修】	天井	2,400
壁	有光沢合成樹脂エポキシパイト (LGS90+GB-Rt12.5+GB-St12.5: 377まで) GB-X(2pb): 377まで 手術室4面【部分改修】	廻縁	—
巾木	軟質塩ビ系幅木H=330【部分改修】		
床	抗菌性ビニル床シート=2.0 【部分改修】 (下地: コツクリート押え)	FL ±0	FL -10
備考	スチール製スチール張り(幅200)【部分改修】 ラインハート=900		



記号凡例	詳細記号	着設壁
一般居住切壁	LGS壁	
コンクリート(柱・壁)		
白根範囲を工事対象範囲とする		
工事対象範囲外を示す		
特記事項		
・既存居住切壁(軽鉄鉄骨壁、R0壁)に伴いコンクリート床取合い部は 目黒の上、無収縮モルタル(t10)にて補修のこと。		

委託名	横浜市立脳卒中・神経脊椎センター旧手術室整備委託	図番	建16 / 建38
図面名称	2階平面図詳細(改修後)	縮尺	NON SCALE


凡例	
■	既存除去及び復旧 工事区分
○	本体
A1	パネル開き 及び 開き補強
A2	扉金取付用のアンカー打ち込み アンカー打ち込み不可の場合、扉金取付用の金物設置等工事
A3	扉金本体及び取付
A4	天井インサート打込(手前室-1は既存不足分)
A5	戸袋部分下地及び仕上り
A6	自動ドア取付用開き補強工事(前下面)
A7	平タテ金補強及び裏面強度工事 裏面強度：床材メーカー判定基準1.5N/mm2以上希望(強度は手術室内装工事協議による)
E1	一次側電気 配管、配線(接続外) ・UPS経路一次側：新規ブレーカーより通線設備工事あり 注記15 ・AC/GG経路一次側：既存配線利用
E2	二次側電気 配管、配線(接続外)
E3	二次側電気 配管・配線
E4	二次側電気 接続のみ
E5	エンジンケースからフロッツスイッチ及びセンサースイッチまでの配配管工事
E6	操作パネル-本体までの配配管
E7	情報配線工事 1.AN配線・映像配線・通線・配管(必要に応じて用意) ネットワーク設備 HUB/アクセスポイント等(必要時) 情報接続設備 1.ANコンセント・HDMI接続・映像接続等 注記14
E8	情報・映像機器設備 映像機器本体(モニター、パソコン等) 注記14
E9	一次側電気配線(既存利用)
E10	弱電設備 本体新設入替
E11	本体から天井直点吊りまでの配配管工事
E12	器材室及び器材室前室の自動ドア(3台)とのインターロック運動工事一式
M1	裏チャンバー
M2	ダクト接続
P1	駆動ガスアウトレット及び一次・二次配管
P2	駆動ガス二次配管天井内バブル止め
P3	駆動ガス二次配管及び 駆動ガスアウトレット
P4	エアブレイク用 圧縮空気5~6kg/cm ² 天井内バブル止め
P5	余剰ガス吸引用圧縮空気・配管 壁面分岐配管よりシーリングペンダント直下バブル止め

1. ○印は工事区分を示す。
 2. 記号は凡例により内容を示す。
 3. 不燃化処理は、全て全アスベストとする。
 4. ＊マークは「形成体シラン」とし、防カビ剤入りとする。
- 電気設備工事においてIS(アイソレーションシート)の張付位置の配管・配線接続様式を一次図とし、それ以降を二次図とす。
- 等電位接地工事は、三次電気設備工事による金属部に取り付けられる機器及び内部工事に必要となる配線を報告書提出すること。
固定器具の1極地端子は固定器具取り付け工事に含む。
(接地線接続は、JIS T 1022-4、b)等電位接地」に準ずる)
- 機器がメタリックにおいて、前記施工仕様表(ケーブル・本体)にある規格・保証書に記載した、電機ガスマットバリエーション及び配管に関する電気設備工事とする。
- 情報システムのハードウェアについては以下区分とし、取付け及び設置・配線工事とは別の施工業務とする。
- 手術室工事：オペレーターモニター、照明スイッチ、アンテナケーブ
空調操作盤、温度湿度センサー
別途工事：無影操作パネル
- 手術室内の清浄度測定は手術室空調設備工事業者が行い報告書を提出すること。
- 無影灯の操作パネルから本体までの配線は無影灯工事に含まれるものとする。
- 自動ドアのVH4寸以上は、有効な表示とする。
自動ドアの三方弁操作具は自動ドア検知工事を含む。
- 図書設備
- 1) 本工事に關する書類は全てA4とする。
2) 工事中の、中間検査書（提出し、壁下地、天井下地、壁仕上げ、天井仕上げ、コーキング等）
3) 主棟検査書
4) 総括竣工決定検査書
5) 閉鎖空間検査書
6) 漏洩気警報動作検査書
7) 総括保護装置動作検査書
8) 等電位接地検査書
9) 電気設備設計検査書
10) 電気機器製品品検査書
11) 圧送空気予備定検査書
12) 電気系統図印検定検査書
13) HVEのファンク走査サーキット測定書
14) 室内環境風量・風速測定書（空調設備工事）
15) 室内空気汚染物質測定書（空調設備工事）
17) 室内空調調湿値測定書（空調設備工事）
18) 各種検査に必要に応じて写真または動画を撮影すること。
20) 全ての無影灯設置後に上記載検査項目のうち2項等を監督官に提出すること。
（検査及び検査作業計画、検査工程表を添付する。）
- 情報取得用接触機は、防護衣着用（ベンダー-RN）のメーカー協議による。
- 便器取付工事の排気口がベントパイプの場合は、フックアップ機能又は3ヶ所セパレート用取付蓋を手廻り工事とし、給排水は機械的取付は別途工事とする。
- 現地に到着してより現場が安全である事を確認し、別途工事となります。ご了承ください。

委 託 名	横浜市立脳卒中・神経脊椎センター旧手術室整備委託	図番	建17 / 建38
図 面 名 称	2階手術室詳細図(改修後)1	縮尺	NON SCALE

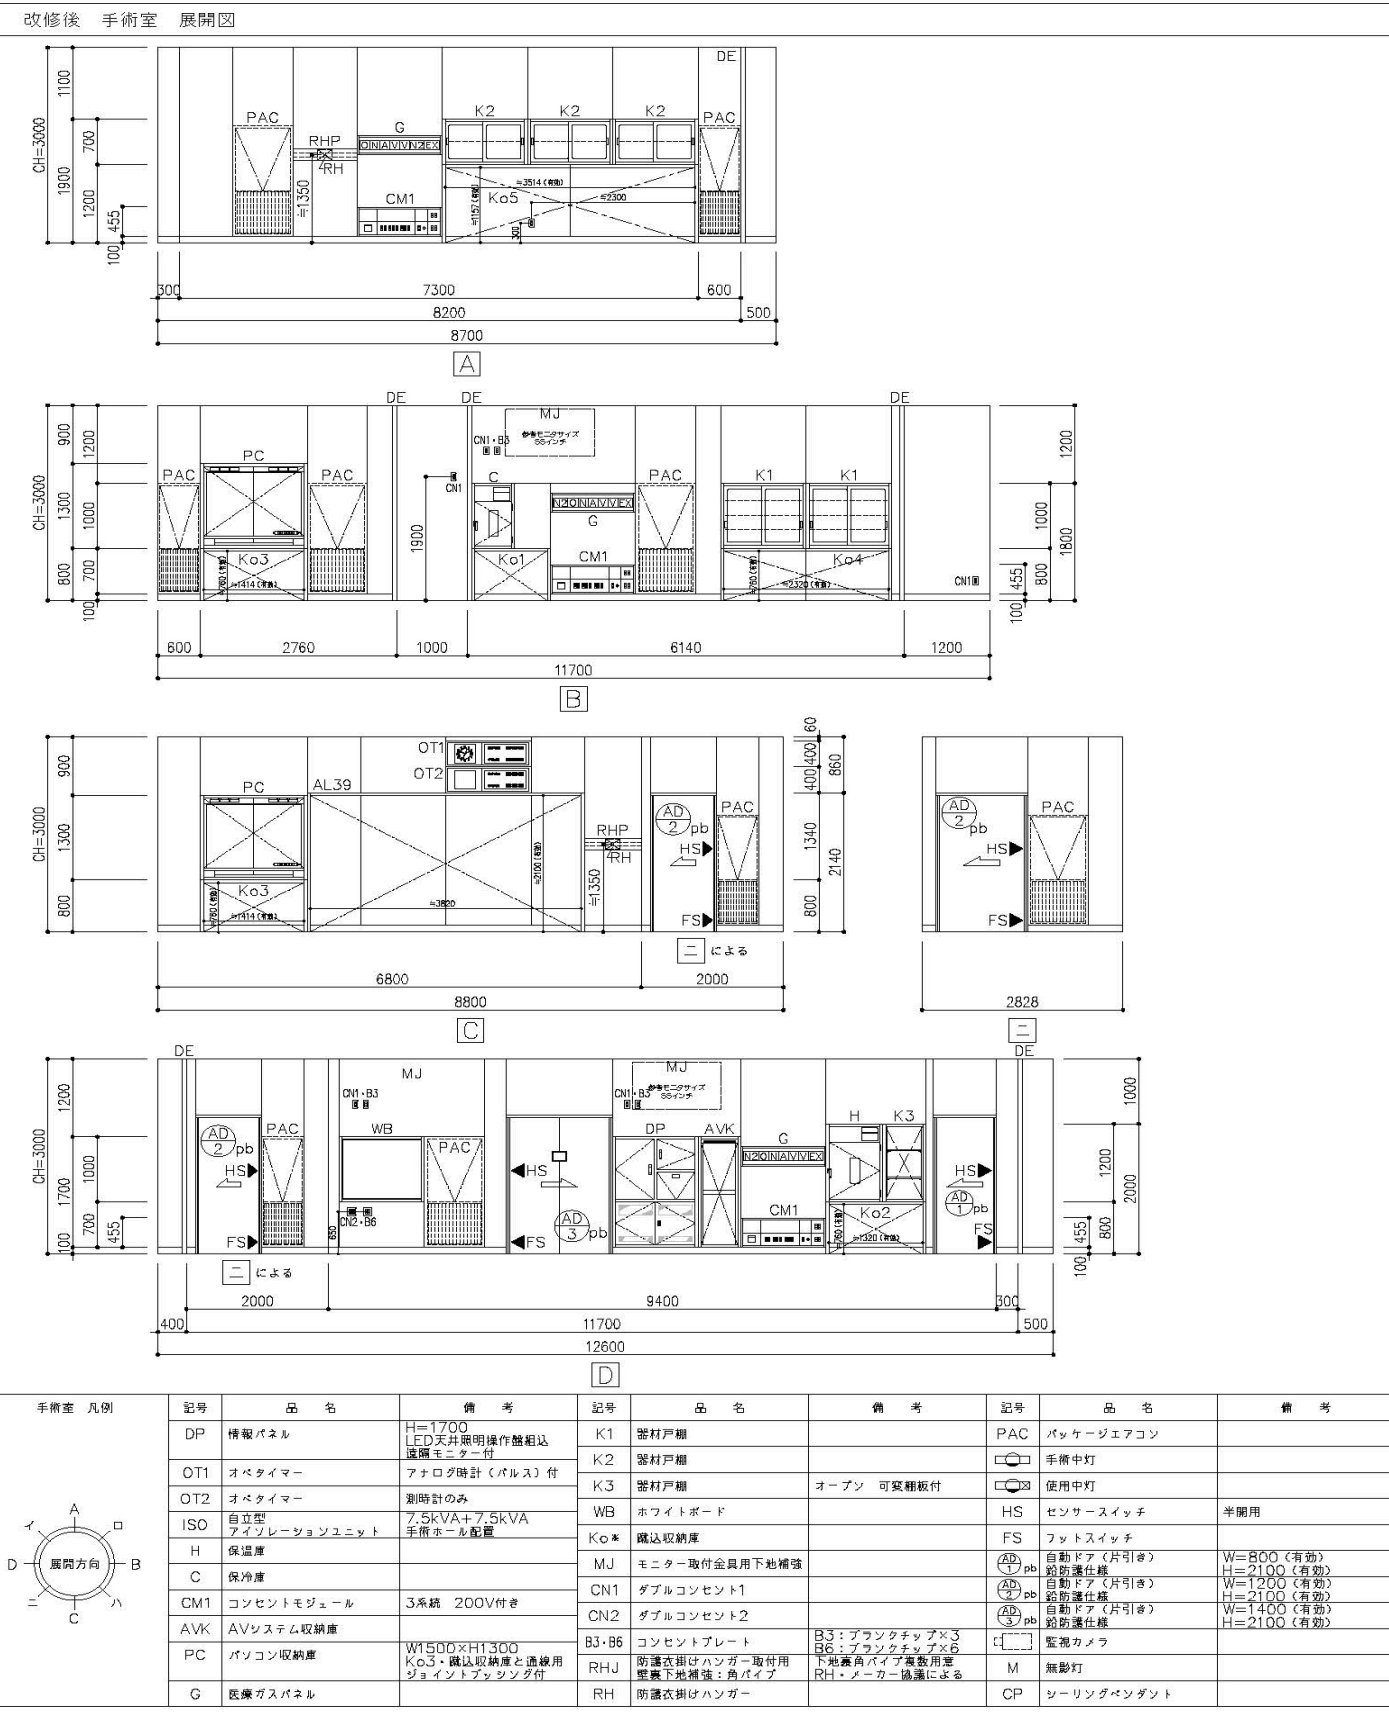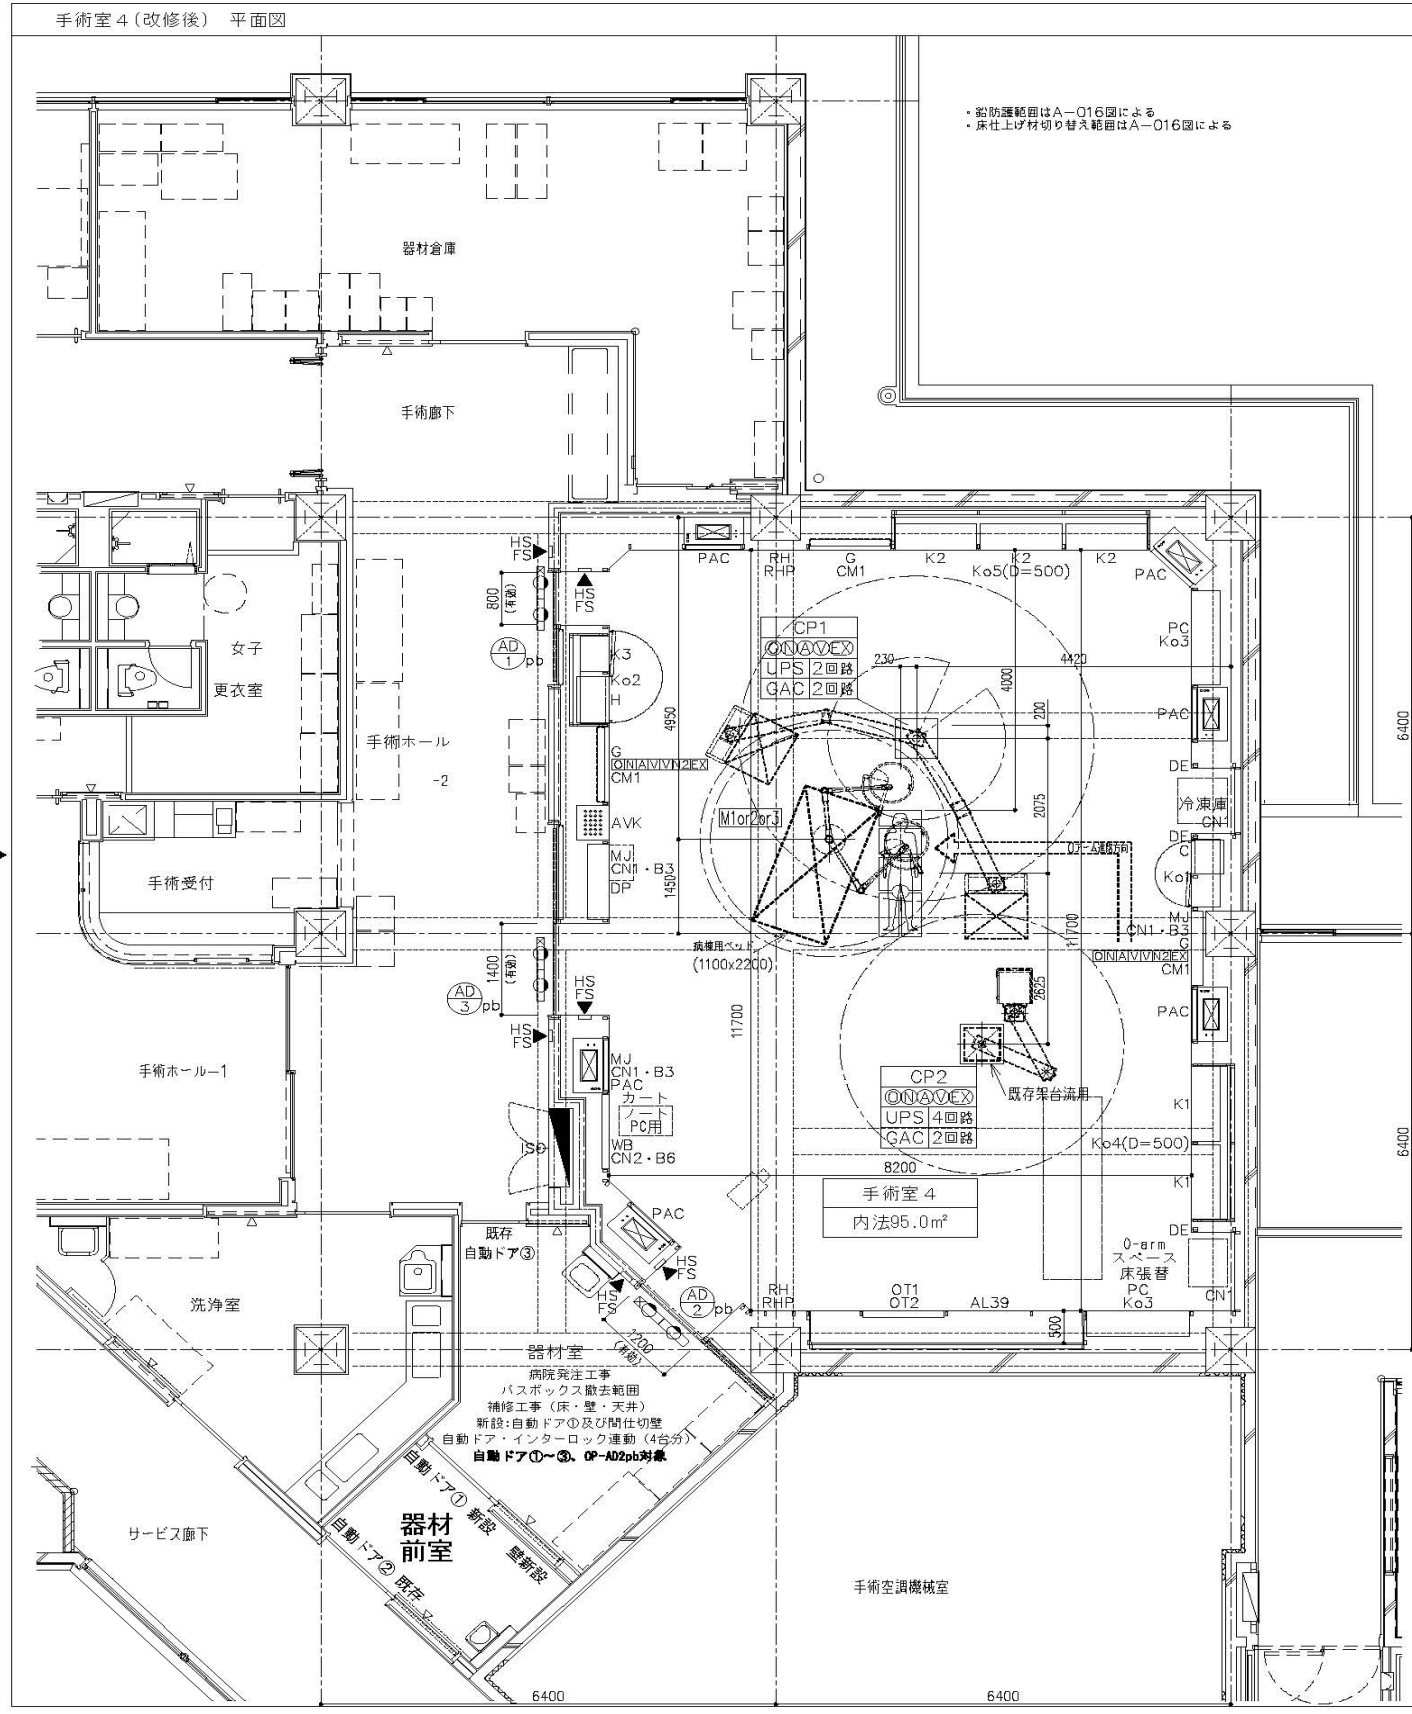


委 託 名	横浜市立脳卒中・神経脊椎センター旧手術室整備委託	図 番	建18 / 建38
図 面 名 称	2階手術室詳細図(改修後)2	縮 尺	NON SCALE

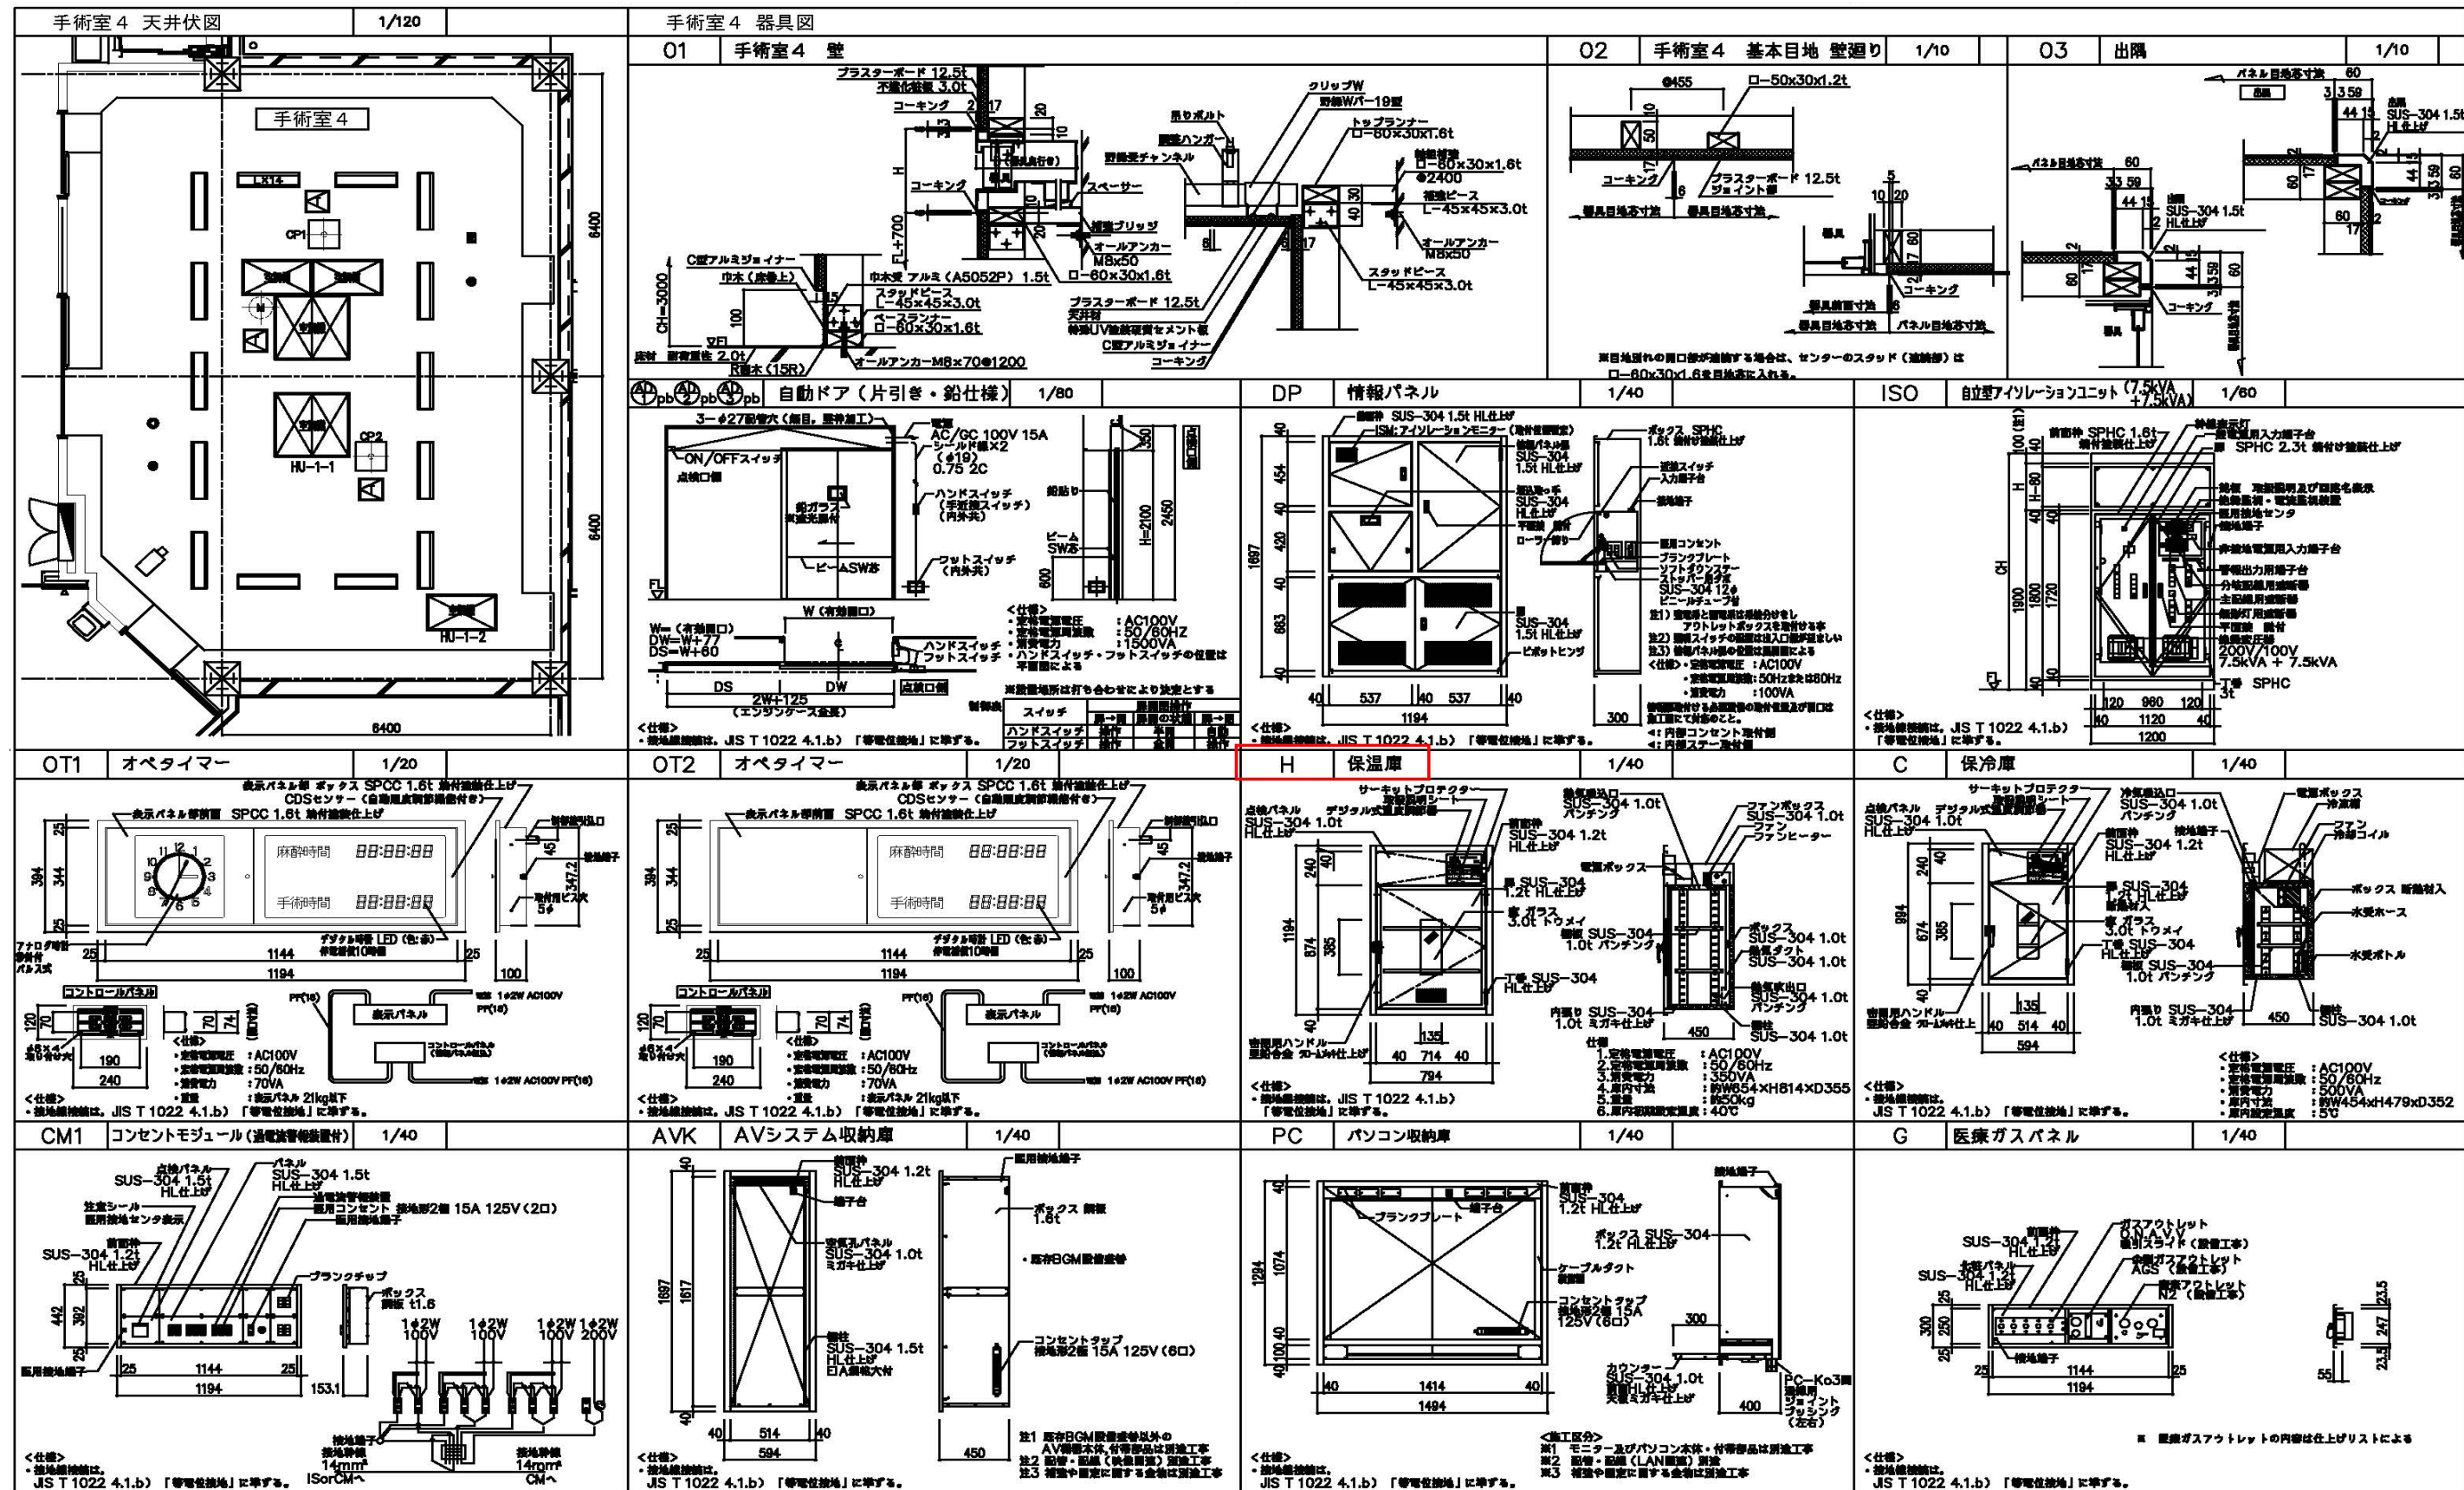


委託名	横浜市立脳卒中・神経脊椎センター旧手術室整備委託	図番	建19 / 建38
図面名称	2階手術室詳細図(改修後)3	縮尺	NON SCALE

K1 器材戸棚 PSD-B 1/40 6M225-00100 ※仕様> ・接地線接続は、JIS T 1022 4.1.b)『等電位接地』に準ずる。	K2 器材戸棚 1/40 ※仕様> ・接地線接続は、JIS T 1022 4.1.b)『等電位接地』に準ずる。	K3 器材戸棚 1/40 ※仕様> ・接地線接続は、JIS T 1022 4.1.b)『等電位接地』に準ずる。	Ko1,Ko2 蹴込収納庫 1/40 ※仕様> ・接地線接続は、JIS T 1022 4.1.b)『等電位接地』に準ずる。
Ko3 蹴込収納庫 1/40 ※仕様> ・接地線接続は、JIS T 1022 4.1.b)『等電位接地』に準ずる。	Ko4 蹴込収納庫 1/40 ※仕様> ・接地線接続は、JIS T 1022 4.1.b)『等電位接地』に準ずる。	Ko5 蹴込収納庫(ベッド充電用コンセント付) 1/40 ※仕様> ・接地線接続は、JIS T 1022 4.1.b)『等電位接地』に準ずる。	
CN1 ダブルコンセント1 1/8 ※仕様> ・接地線接続は、JIS T 1022 4.1.b)『等電位接地』に準ずる。	CN2 ダブルコンセント2 1/8 ※仕様> ・接地線接続は、JIS T 1022 4.1.b)『等電位接地』に準ずる。	B3 コンセントプレート1 1/8 ※仕様> ・接地線接続は、JIS T 1022 4.1.b)『等電位接地』に準ずる。	B6 コンセントプレート2 1/8 ※仕様> ・接地線接続は、JIS T 1022 4.1.b)『等電位接地』に準ずる。
WB ホワイトボード 1/40 ※仕様> ・接地線接続は、JIS T 1022 4.1.b)『等電位接地』に準ずる。	A\39 アル्यूーブ 1/40 ※仕様> ・接地線接続は、JIS T 1022 4.1.b)『等電位接地』に準ずる。	薄型天井照明 1/40 6M209-01000 ※仕様> ・定格電源電圧 : AC200V ・定格電源周波数 : 50Hz/60Hz共用 ・消費電力 : 100W ・全光束 : 8,500lm ・色温度 : 5,000K ・演色指数「Ra」 : 90 ・重量 : 3.1kg ・照光範囲 : 7~100%	手術中灯・使用中灯 1/20 ※仕様> ・定格電源電圧 : AC100V ・定格電源周波数 : 50/60Hz ・消費電力 : 50W ・全光束 : 8,500lm ・色温度 : 5,000K ・演色指数「Ra」 : 90 ・重量 : 3.1kg ・照光範囲 : 7~100%

手術室 4 (改修後) 壁面配線図

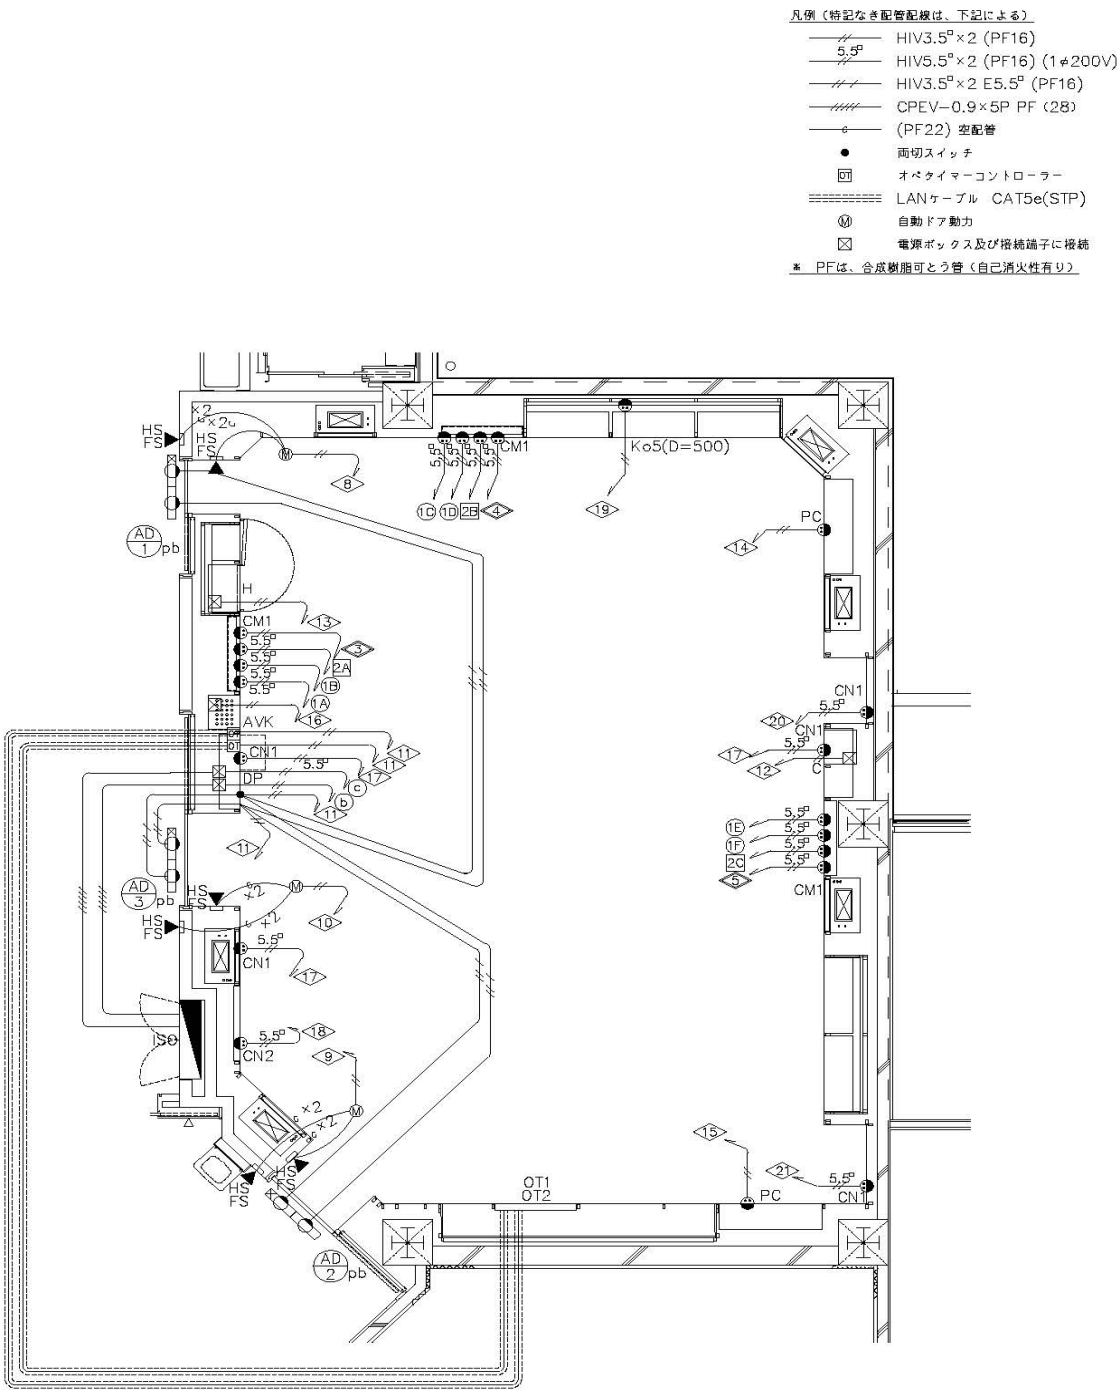

手術室 4 (改修後) 天井照明配線図・空配管図

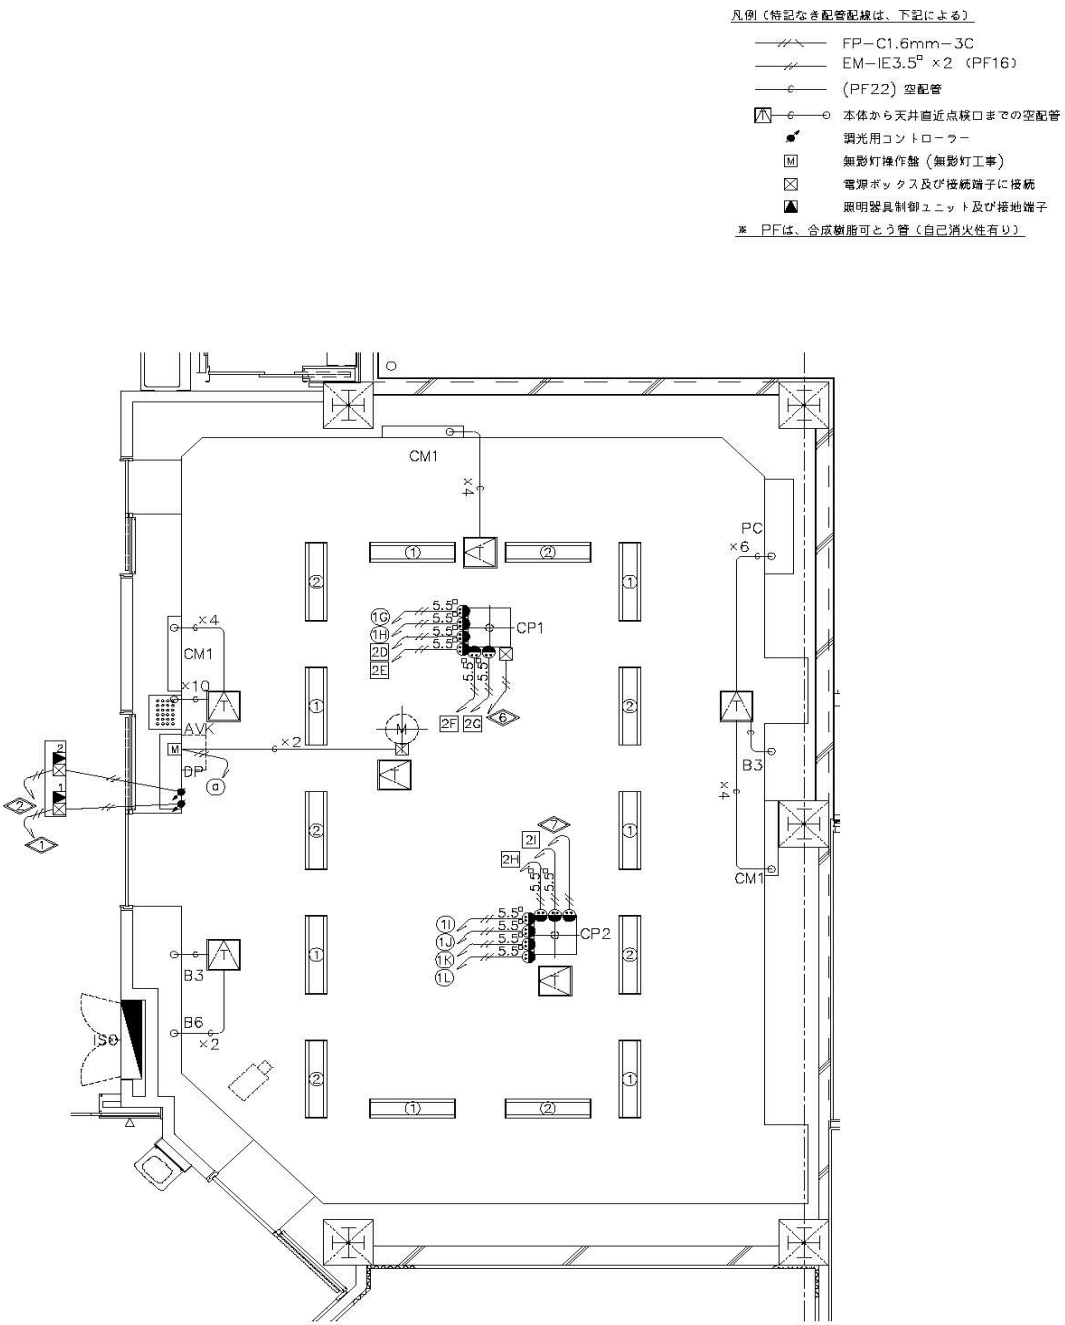


委 託 名	横浜市立脳卒中・神経脊椎センター旧手術室整備委託	図番	建22 / 建38
図 面 名 称	2階手術室詳細図(改修後)6	縮尺	NON SCALE

NO.	図	名	NO.	図	名
1	目次・仕上表・器具リスト		18	搬込収納庫 (K03)	取合断面詳細図
2	手術室 平面図		19	搬込収納庫 (K04)	取合断面詳細図
3	手術室 展開図1		20	搬込収納庫 (K05)	取合断面詳細図
4	手術室 展開図2		21	医療器具図1 (SH,K,H,C)	
5	手術室 展開図3		22	医療器具図2 (F,DP1・2,DP2スイッチ配置図)	
6	手術室 天井伏図		23	医療器具図3 (CM1,CM2,CM3,CM4)	
7	断面詳細図1		24	医療器具図4 (RG1・2,RD)	
8	断面詳細図2		25	吹出口 (平面・側断面図)	
9	断面詳細図3		26	等電位接地配線図	
10	断面詳細図4		27		
11	フットスイッチ取合断面詳細図		28		
12	(LSD-68) 三方枠 取合断面詳細図		29		
13	(LSD-67A) 三方枠 取合断面詳細図		30		
14	(LSD-69) 三方枠 取合断面詳細図		31		
15	(LSD-67B) 三方枠 取合断面詳細図		32		
16	搬込収納庫 (K01)	取合断面詳細図	33		
17	搬込収納庫 (K02、6)	取合断面詳細図	34		


[illegible][illegible]

委 託 名	横浜市立脳卒中・神経脊椎センター旧手術室整備委託	図番	建23 / 建38
図面名称	撤去図1	縮尺	NON SCALE

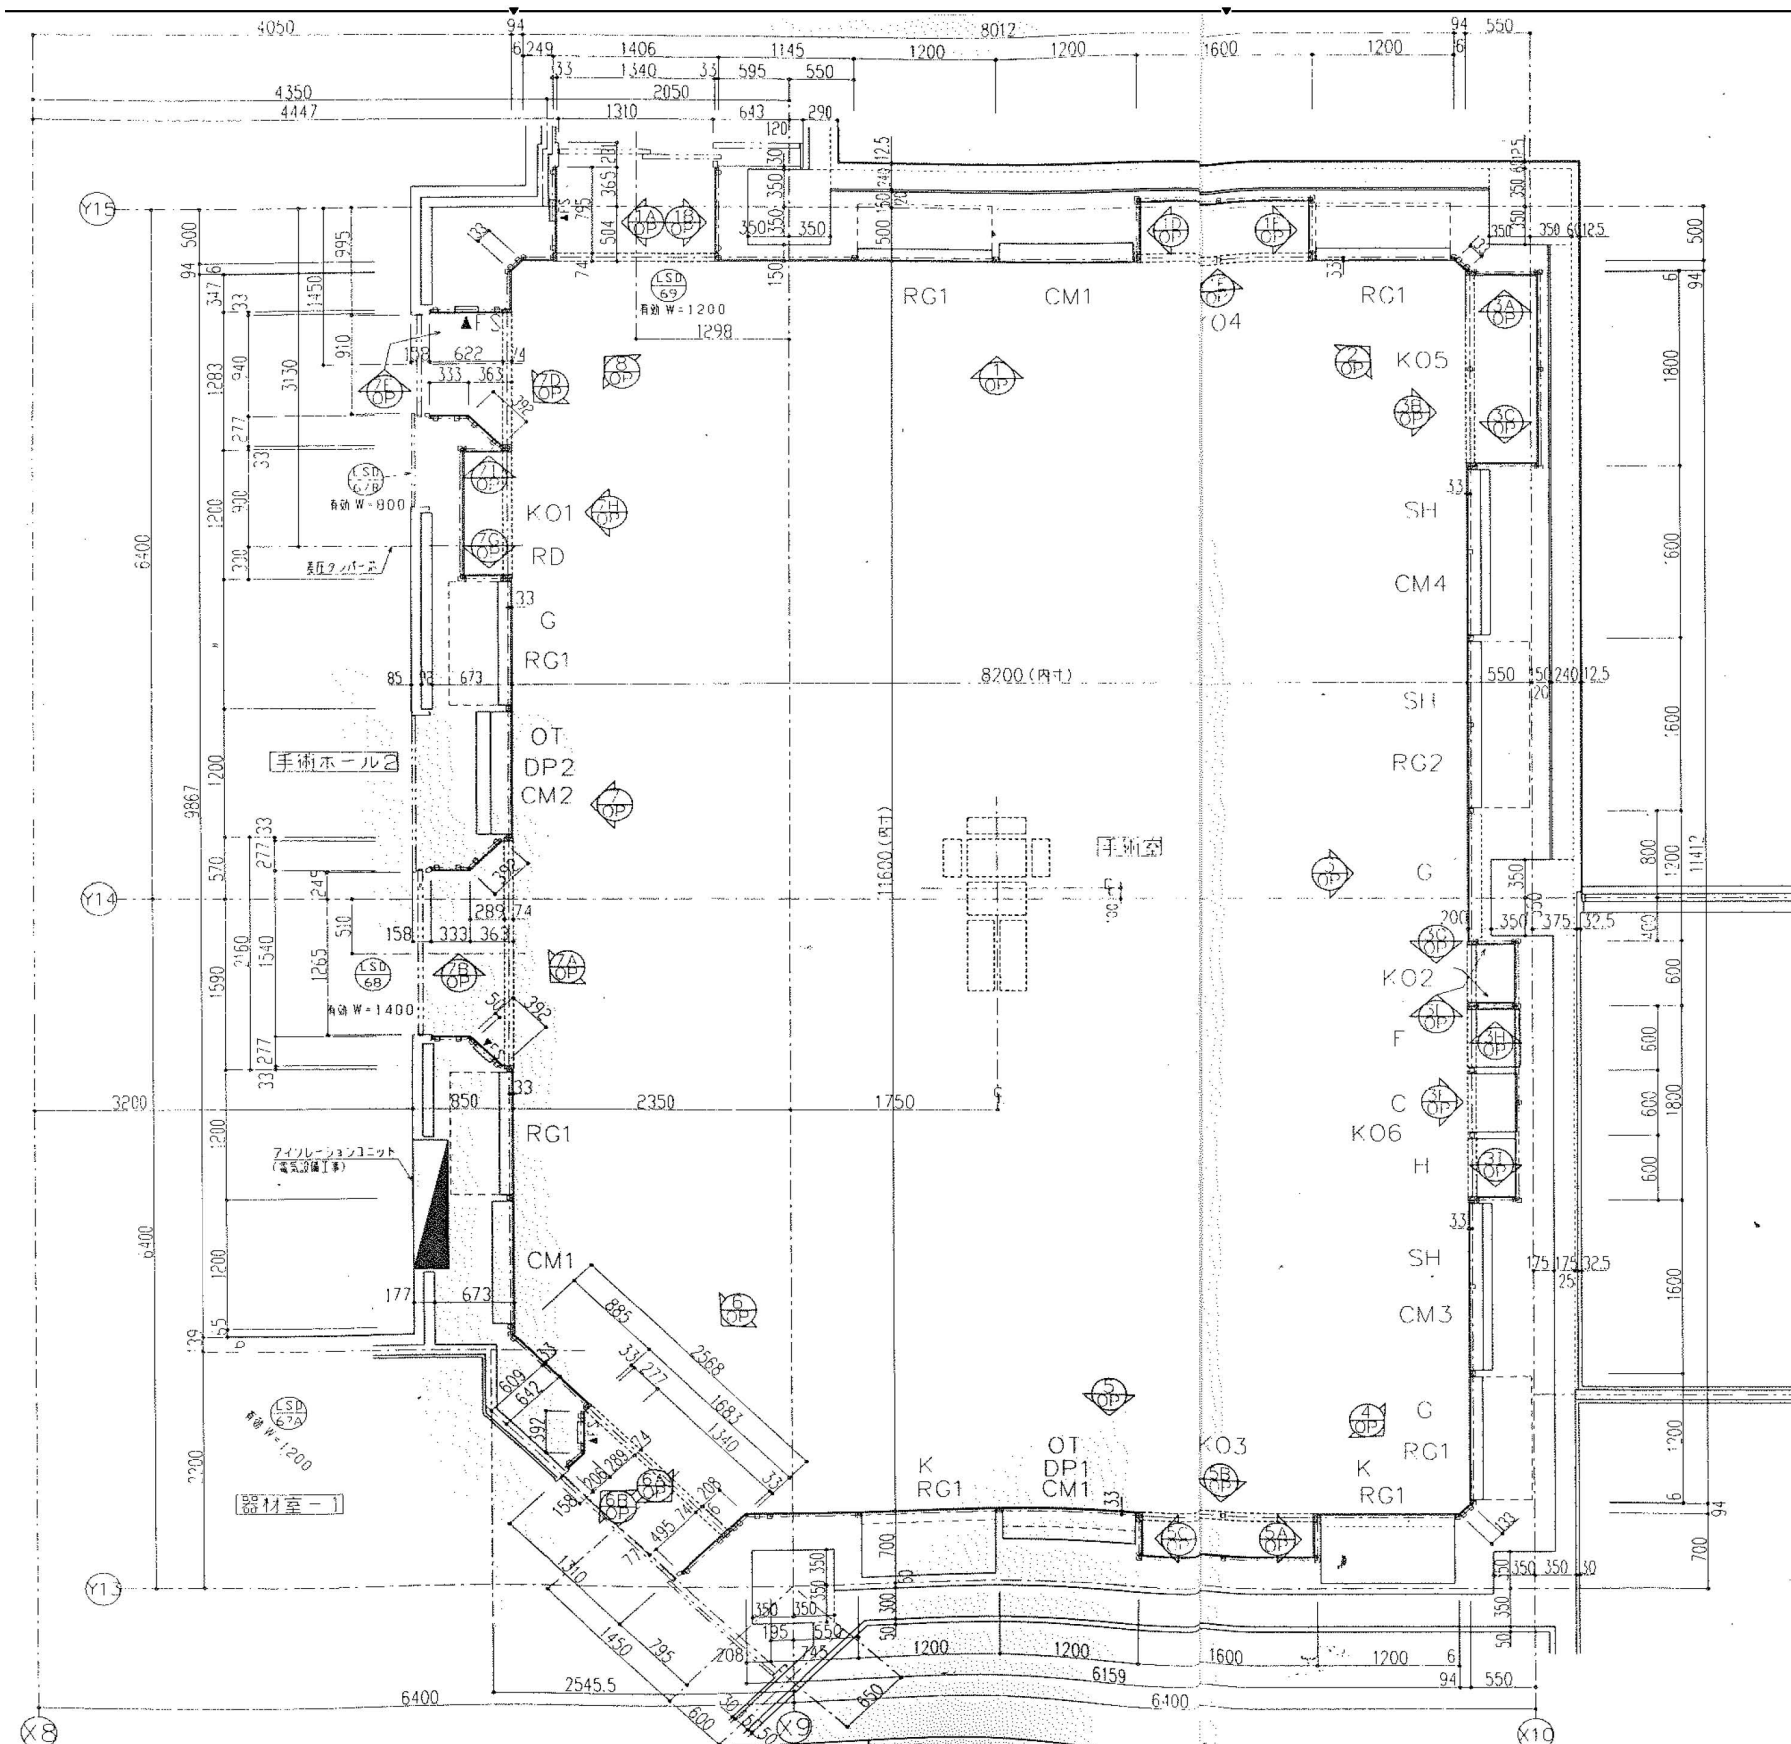


器具凡例			
記号	品名	備考	
SH	シャワカステン	半切4枚掛2段	1600×1000
K	オープン戸棚		1200×1000
KO1	搬込収納庫		1200×1800
KO2	搬込収納庫		600×2100
KO3	搬込収納庫		1600×2100
KO4	搬込収納庫		1600×2100
KO5	搬込収納庫		1800×2100
KO6	搬込収納庫		1800×800
C	保冷庫		600×1000
H	保温庫		600×1000
F	冷凍庫		600×1000
DP1	情報パネル	記録台付	1200×1000
DP2	情報パネル	記録台付	1200×1000
OT	オペタイマー	電気設備工事	開口885×285
CM1	コンセントモジュール		1200×250
CM2	コンセントモジュール	200Vコンセント付	1200×250
CM3	コンセントモジュール		1600×250
CM4	コンセントモジュール	200Vコンセント付	1600×250
RG1	リターンカラリ		1200×670
RG2	リターンカラリ		1600×670
G	換気カスバマル	衛生設備工事	1200×300
PC	ガスクンパー		開口425×450
○	自動ドア	有効W=1400	
○	自動ドア(二重引き)	有効W=1200	
○	自動ドア	有効W=1200	
○	自動ドア	有効W=800	


委 託 名	横浜市立脳卒中・神経脊椎センター旧手術室整備委託	図番	建24 / 建38
図 面 名 称	撤去図2	縮尺	NON SCALE

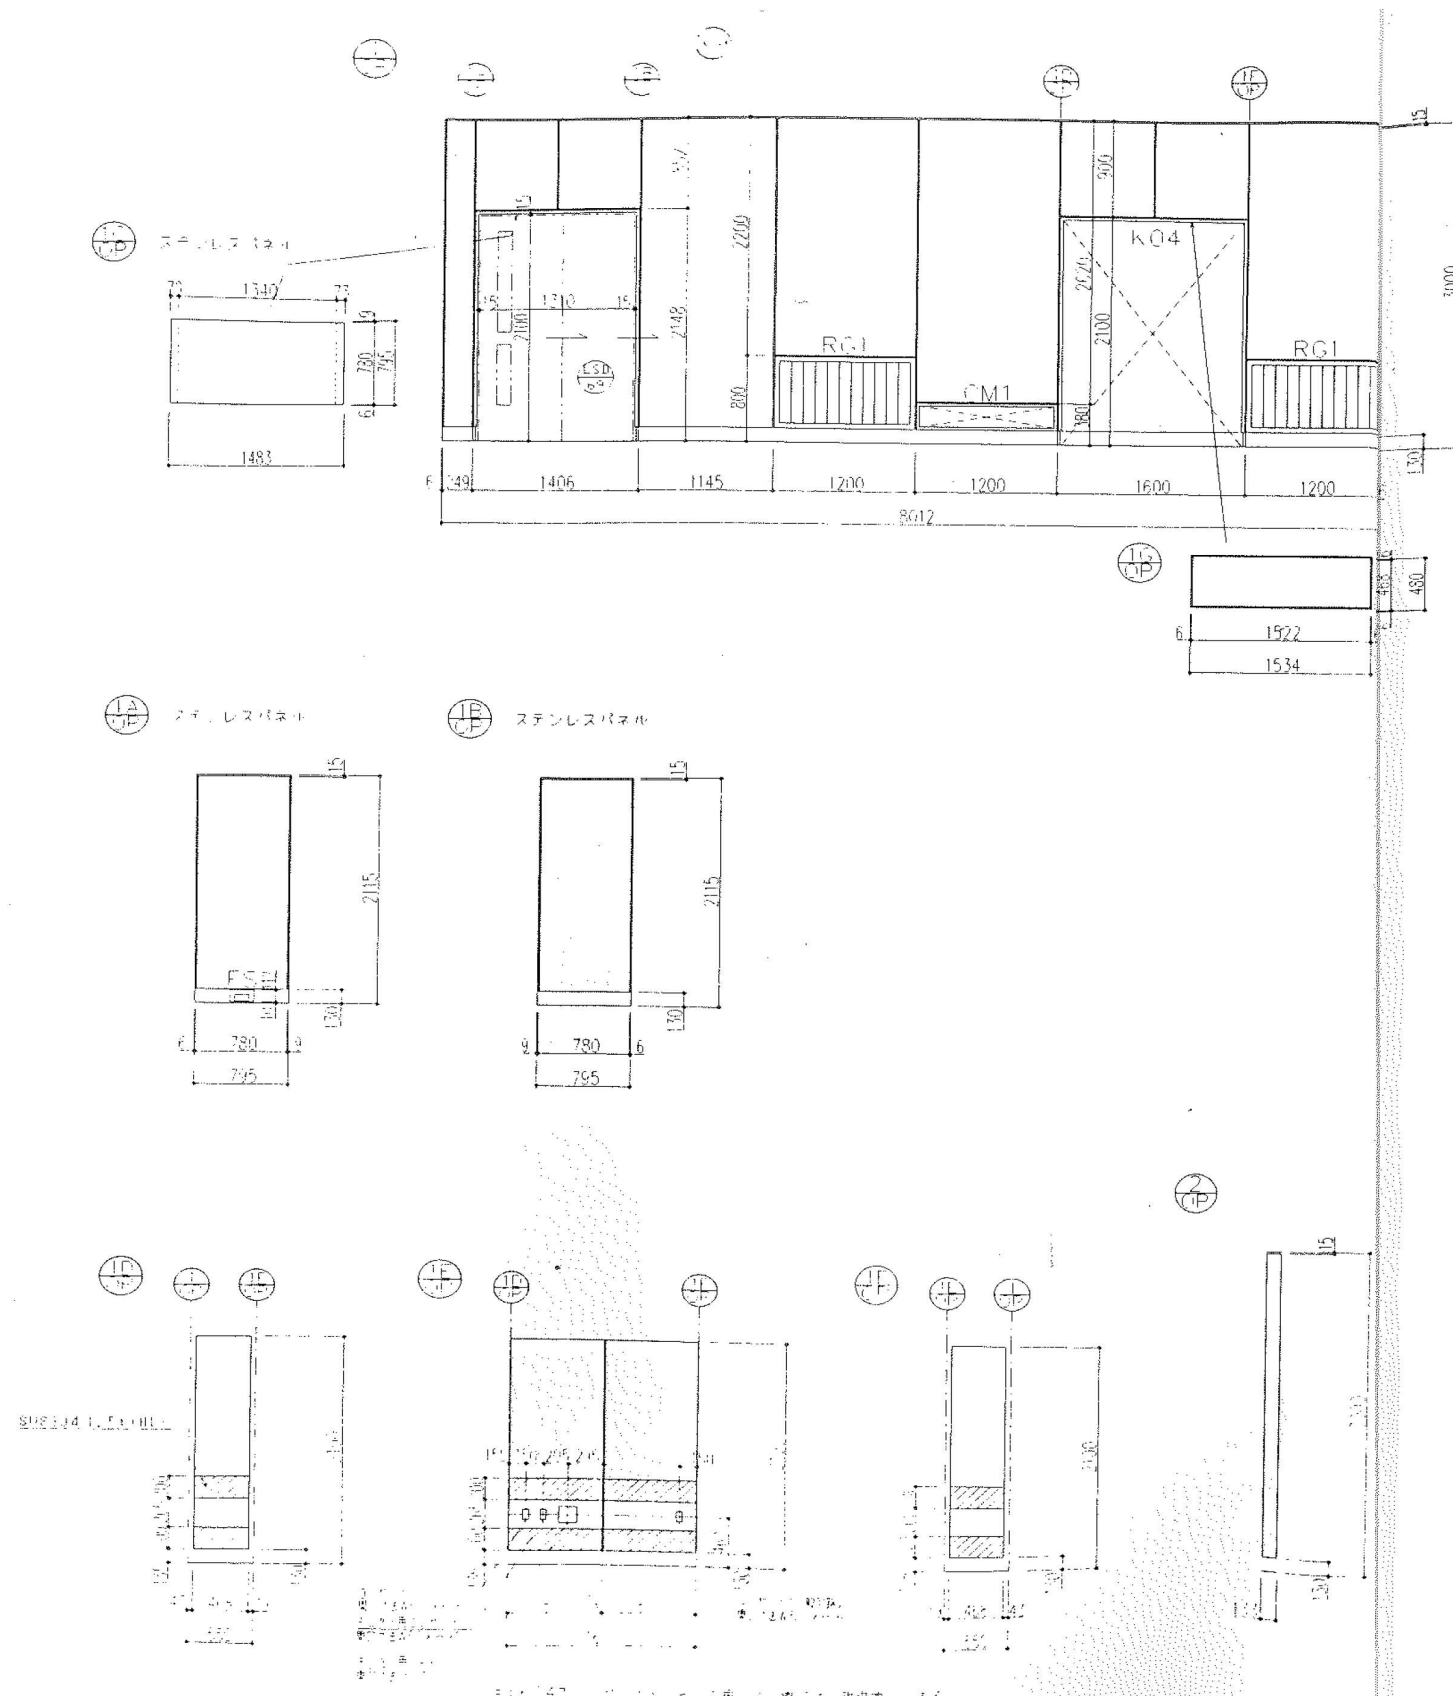


委 託 名	横浜市立脳卒中・神経脊椎センター旧手術室整備委託	図番	建25 / 建38
図 面 名 称	撤去図3	縮尺	NON SCALE

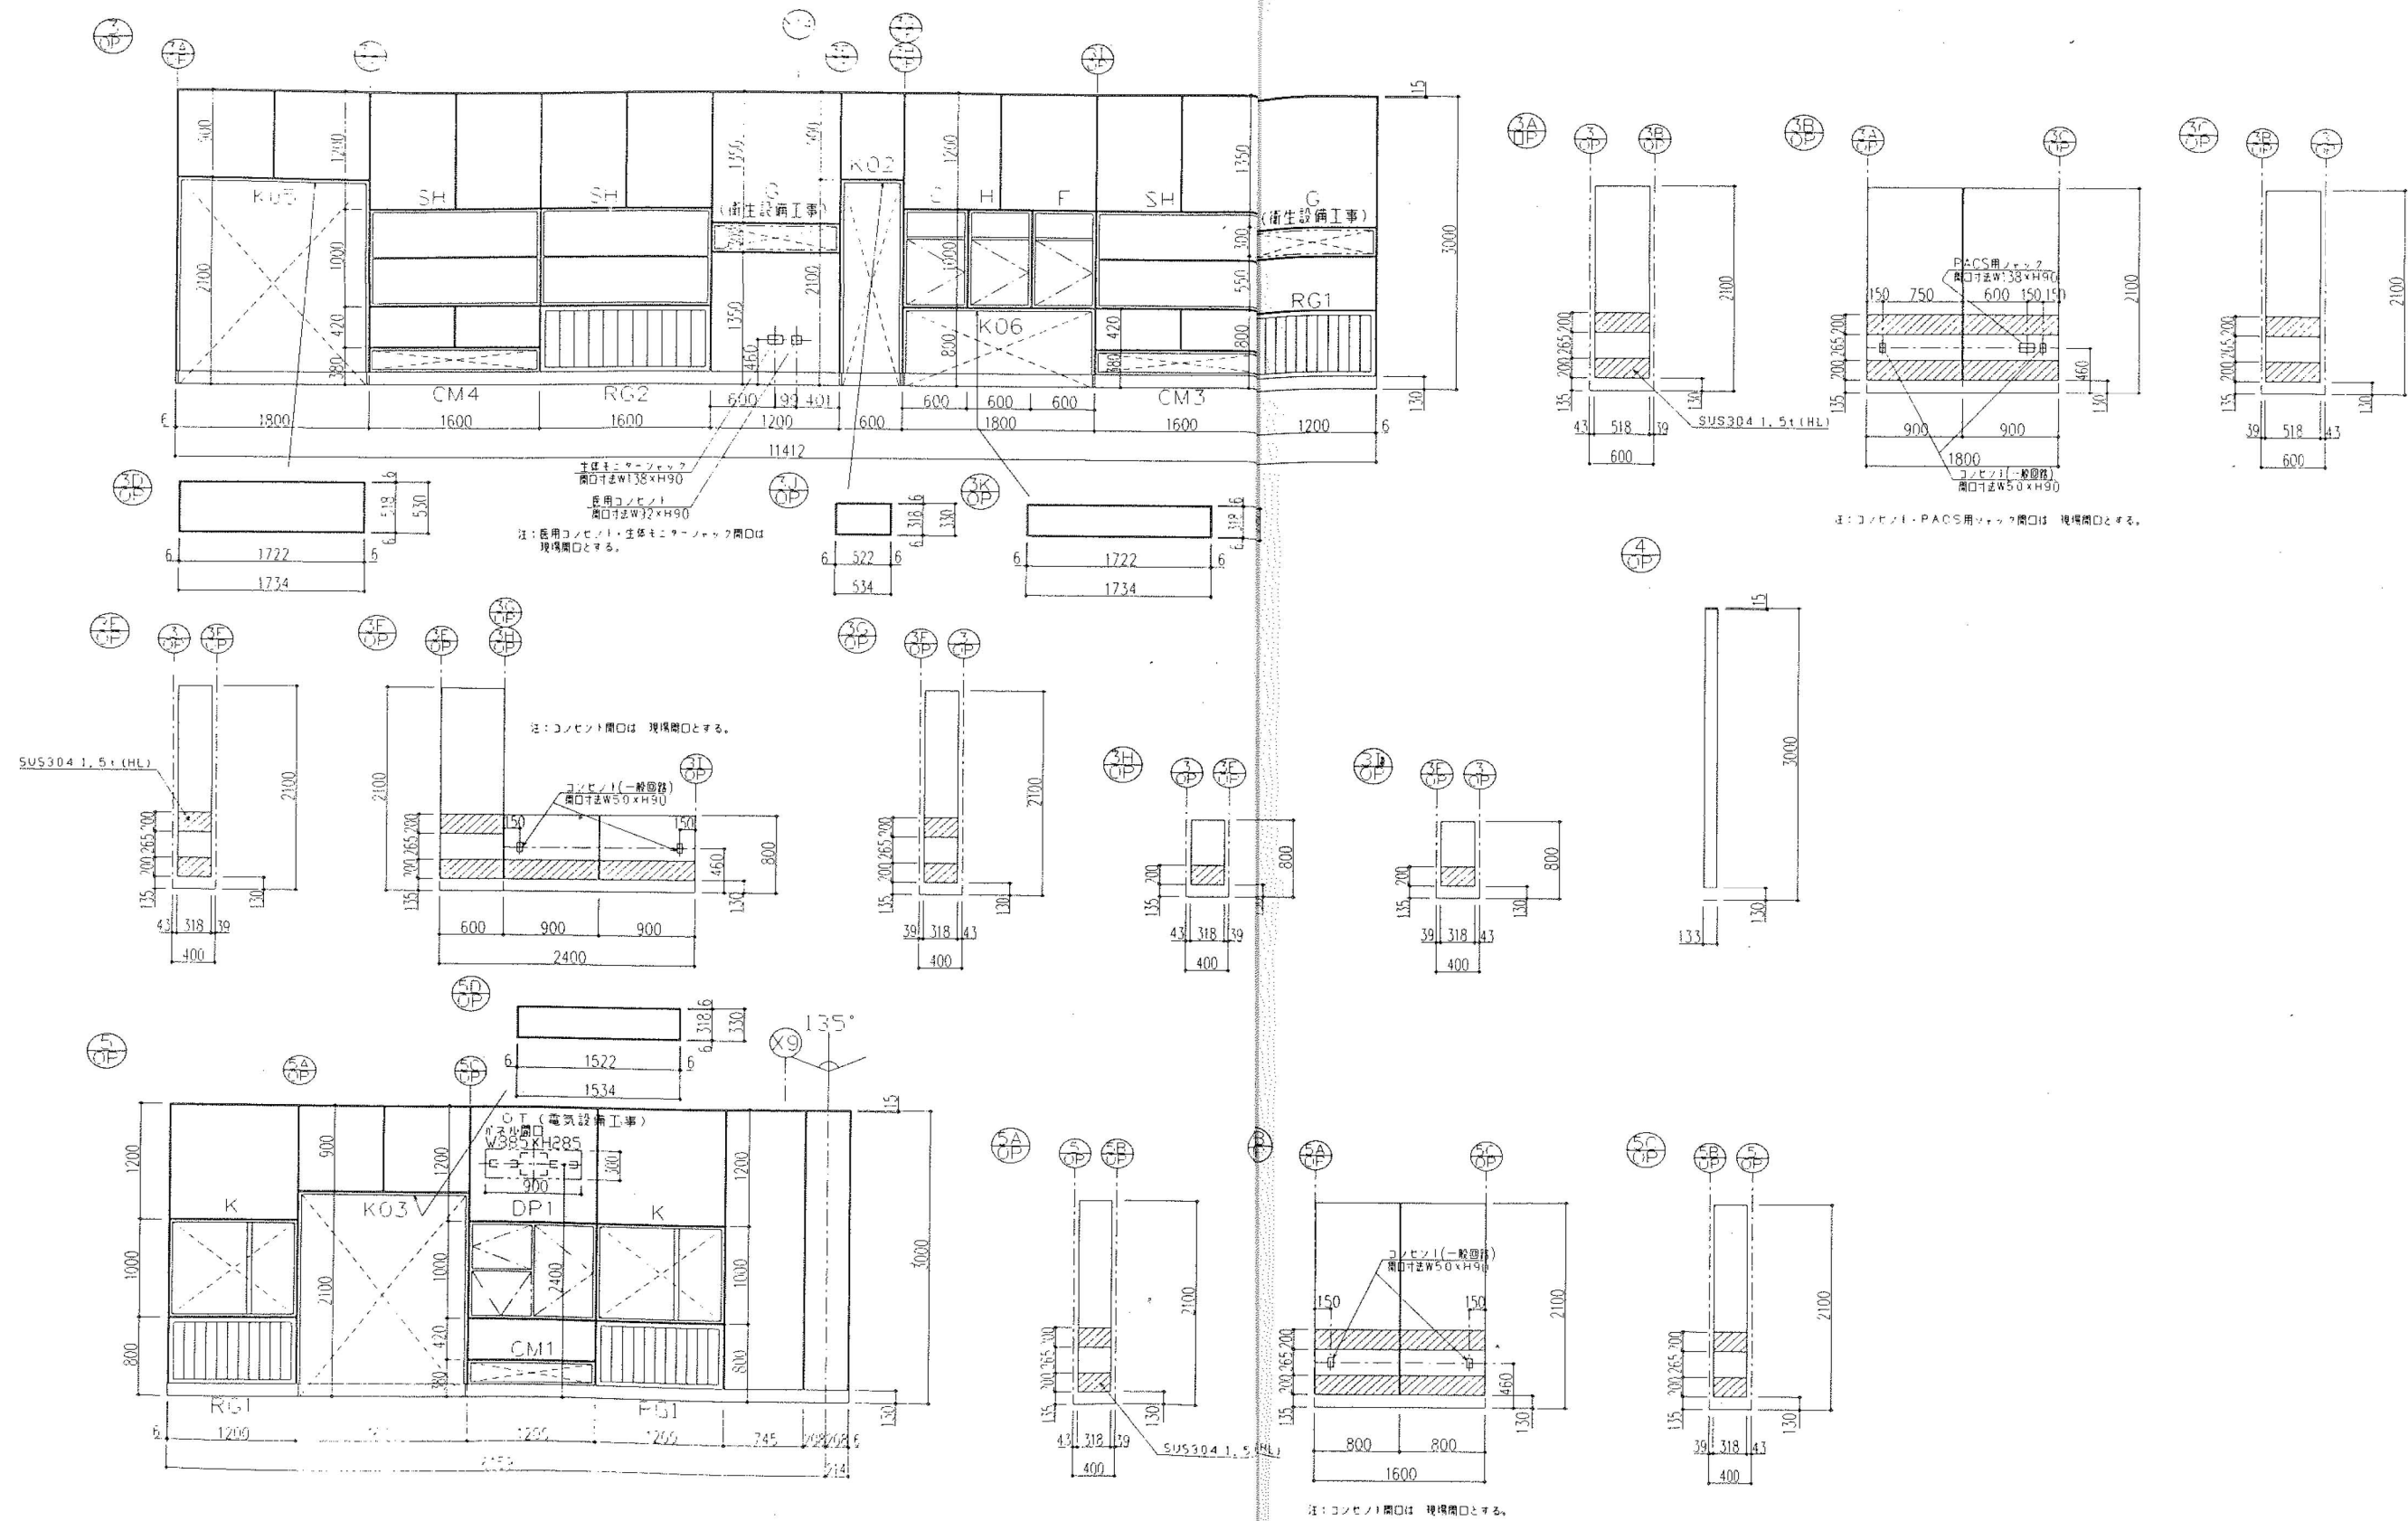


委 託 名	横浜市立脳卒中・神経脊椎センター旧手術室整備委託	図番	建26 / 建38
図 面 名 称	撤去図4	縮尺	NON SCALE

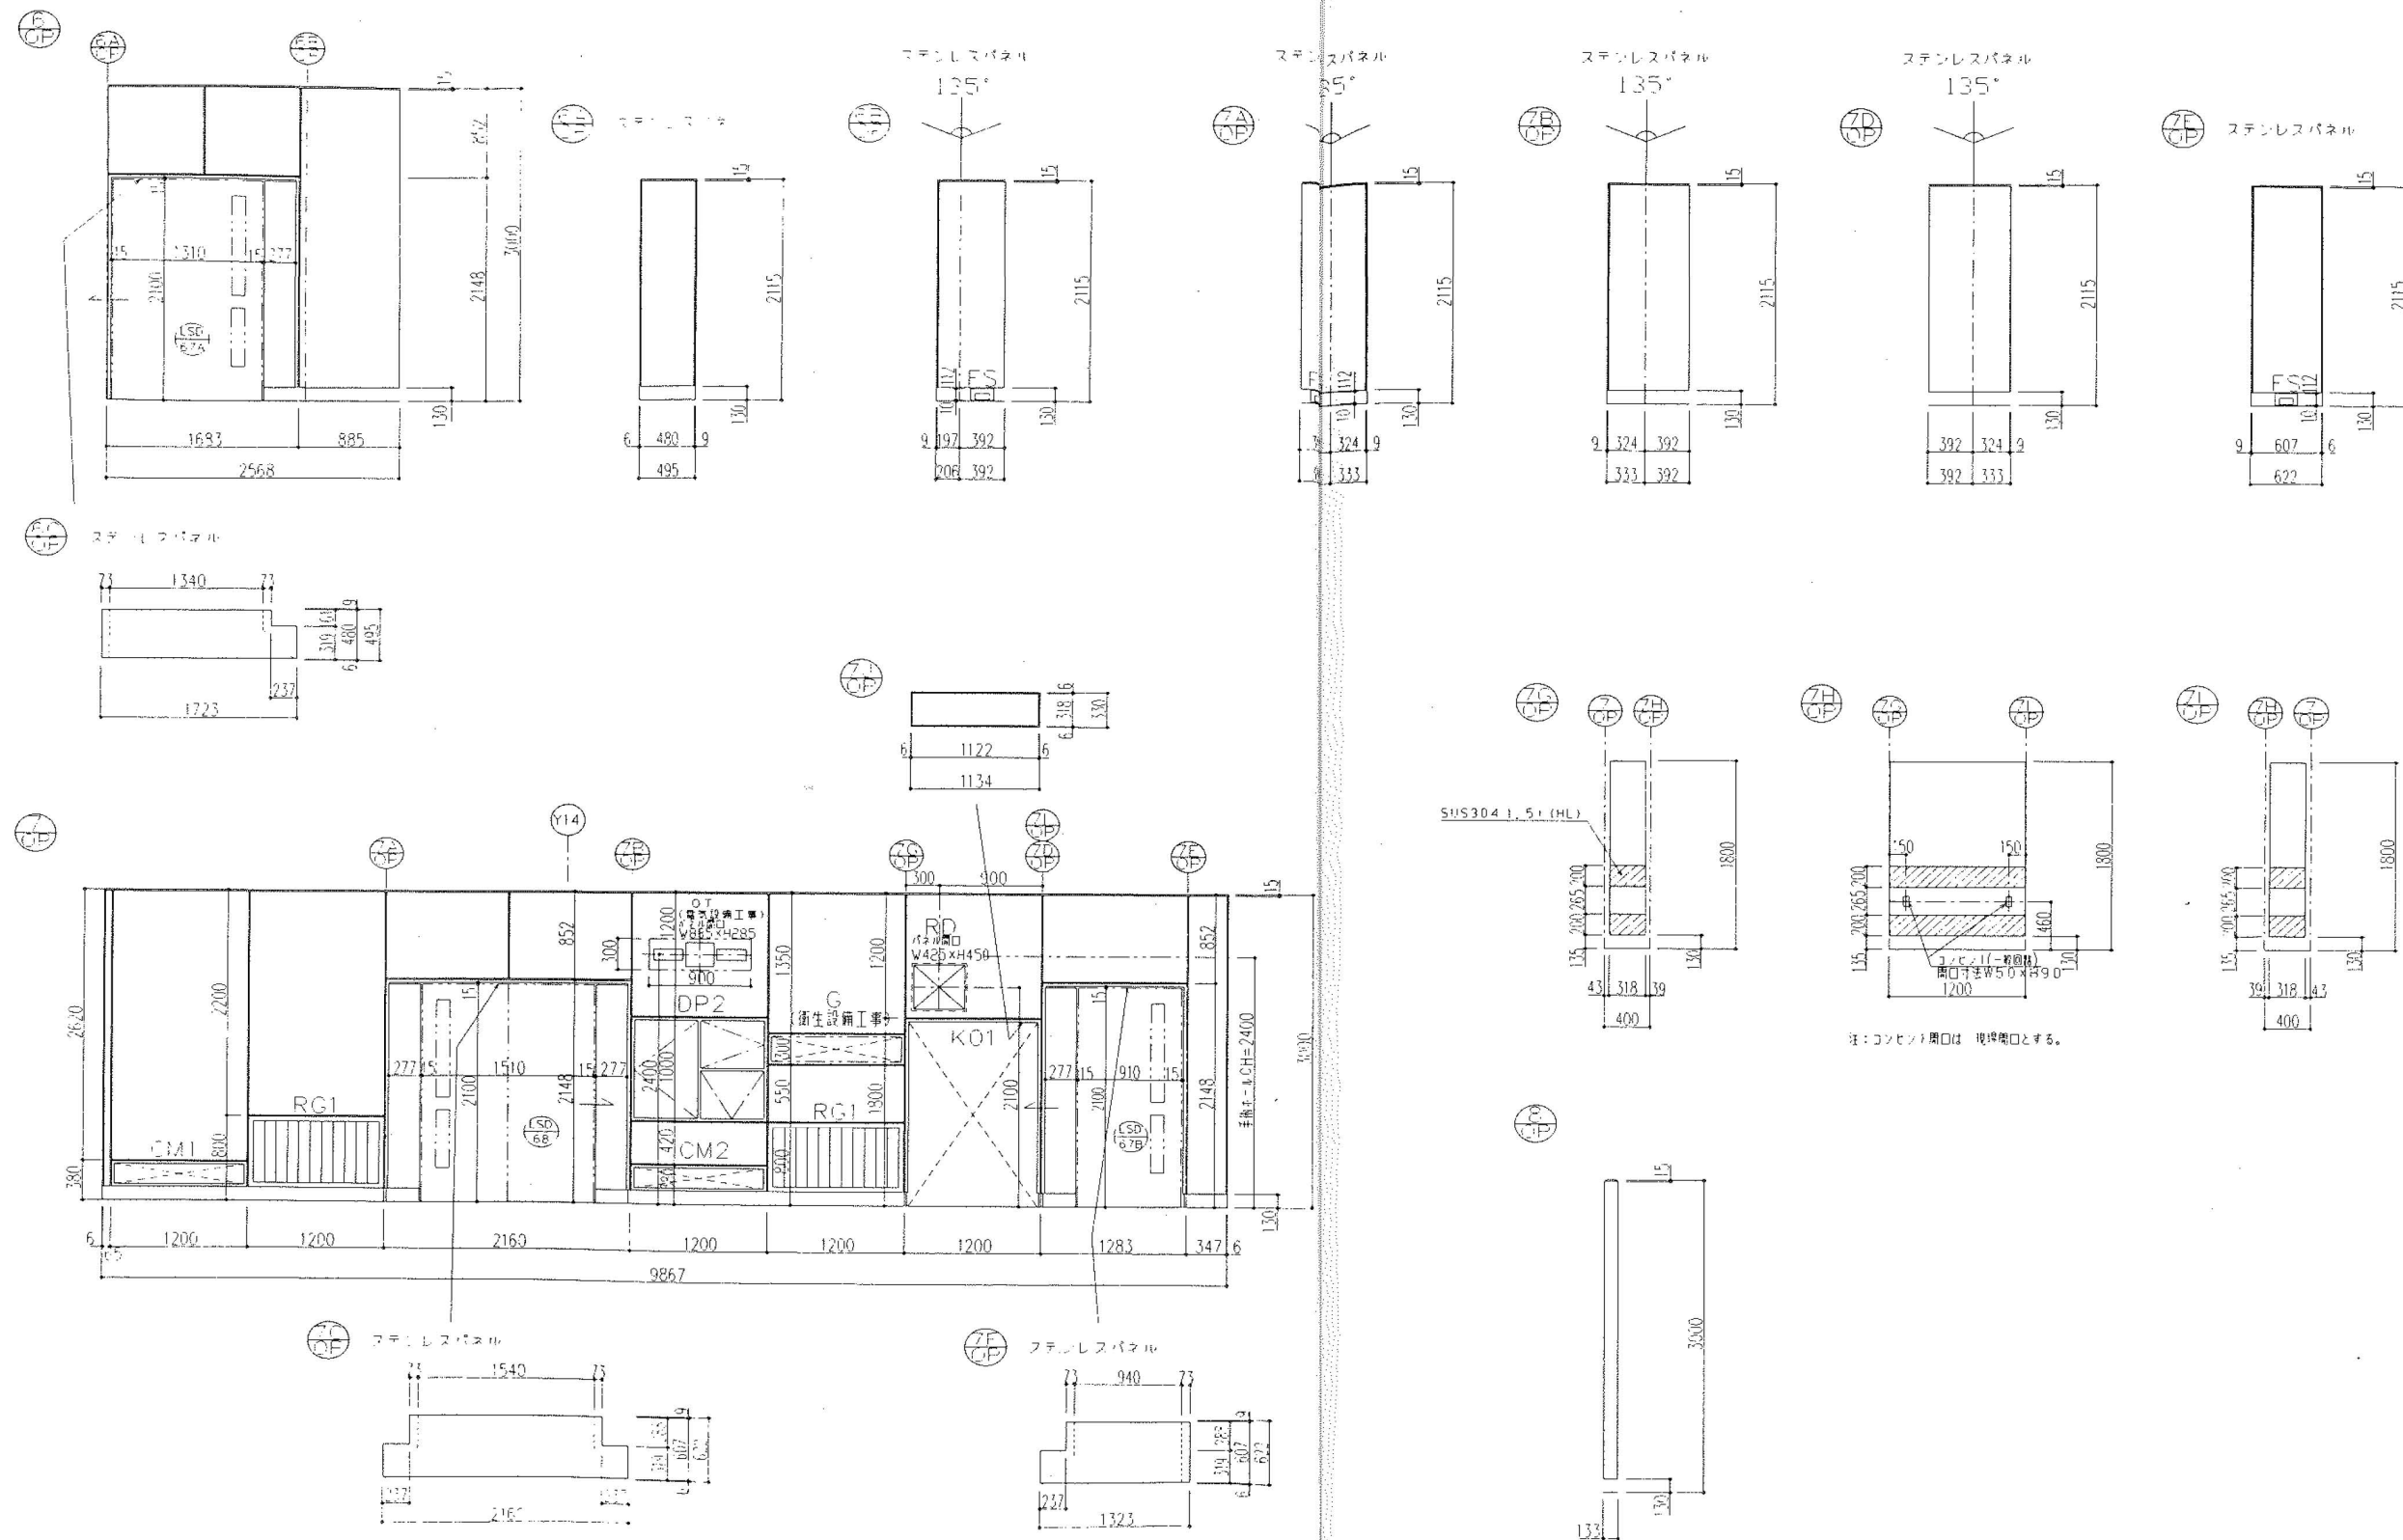


委 託 名	横浜市立脳卒中・神経脊椎センター旧手術室整備委託	図番	建27 / 建38
図 面 名 称	撤去図5	縮尺	NON SCALE

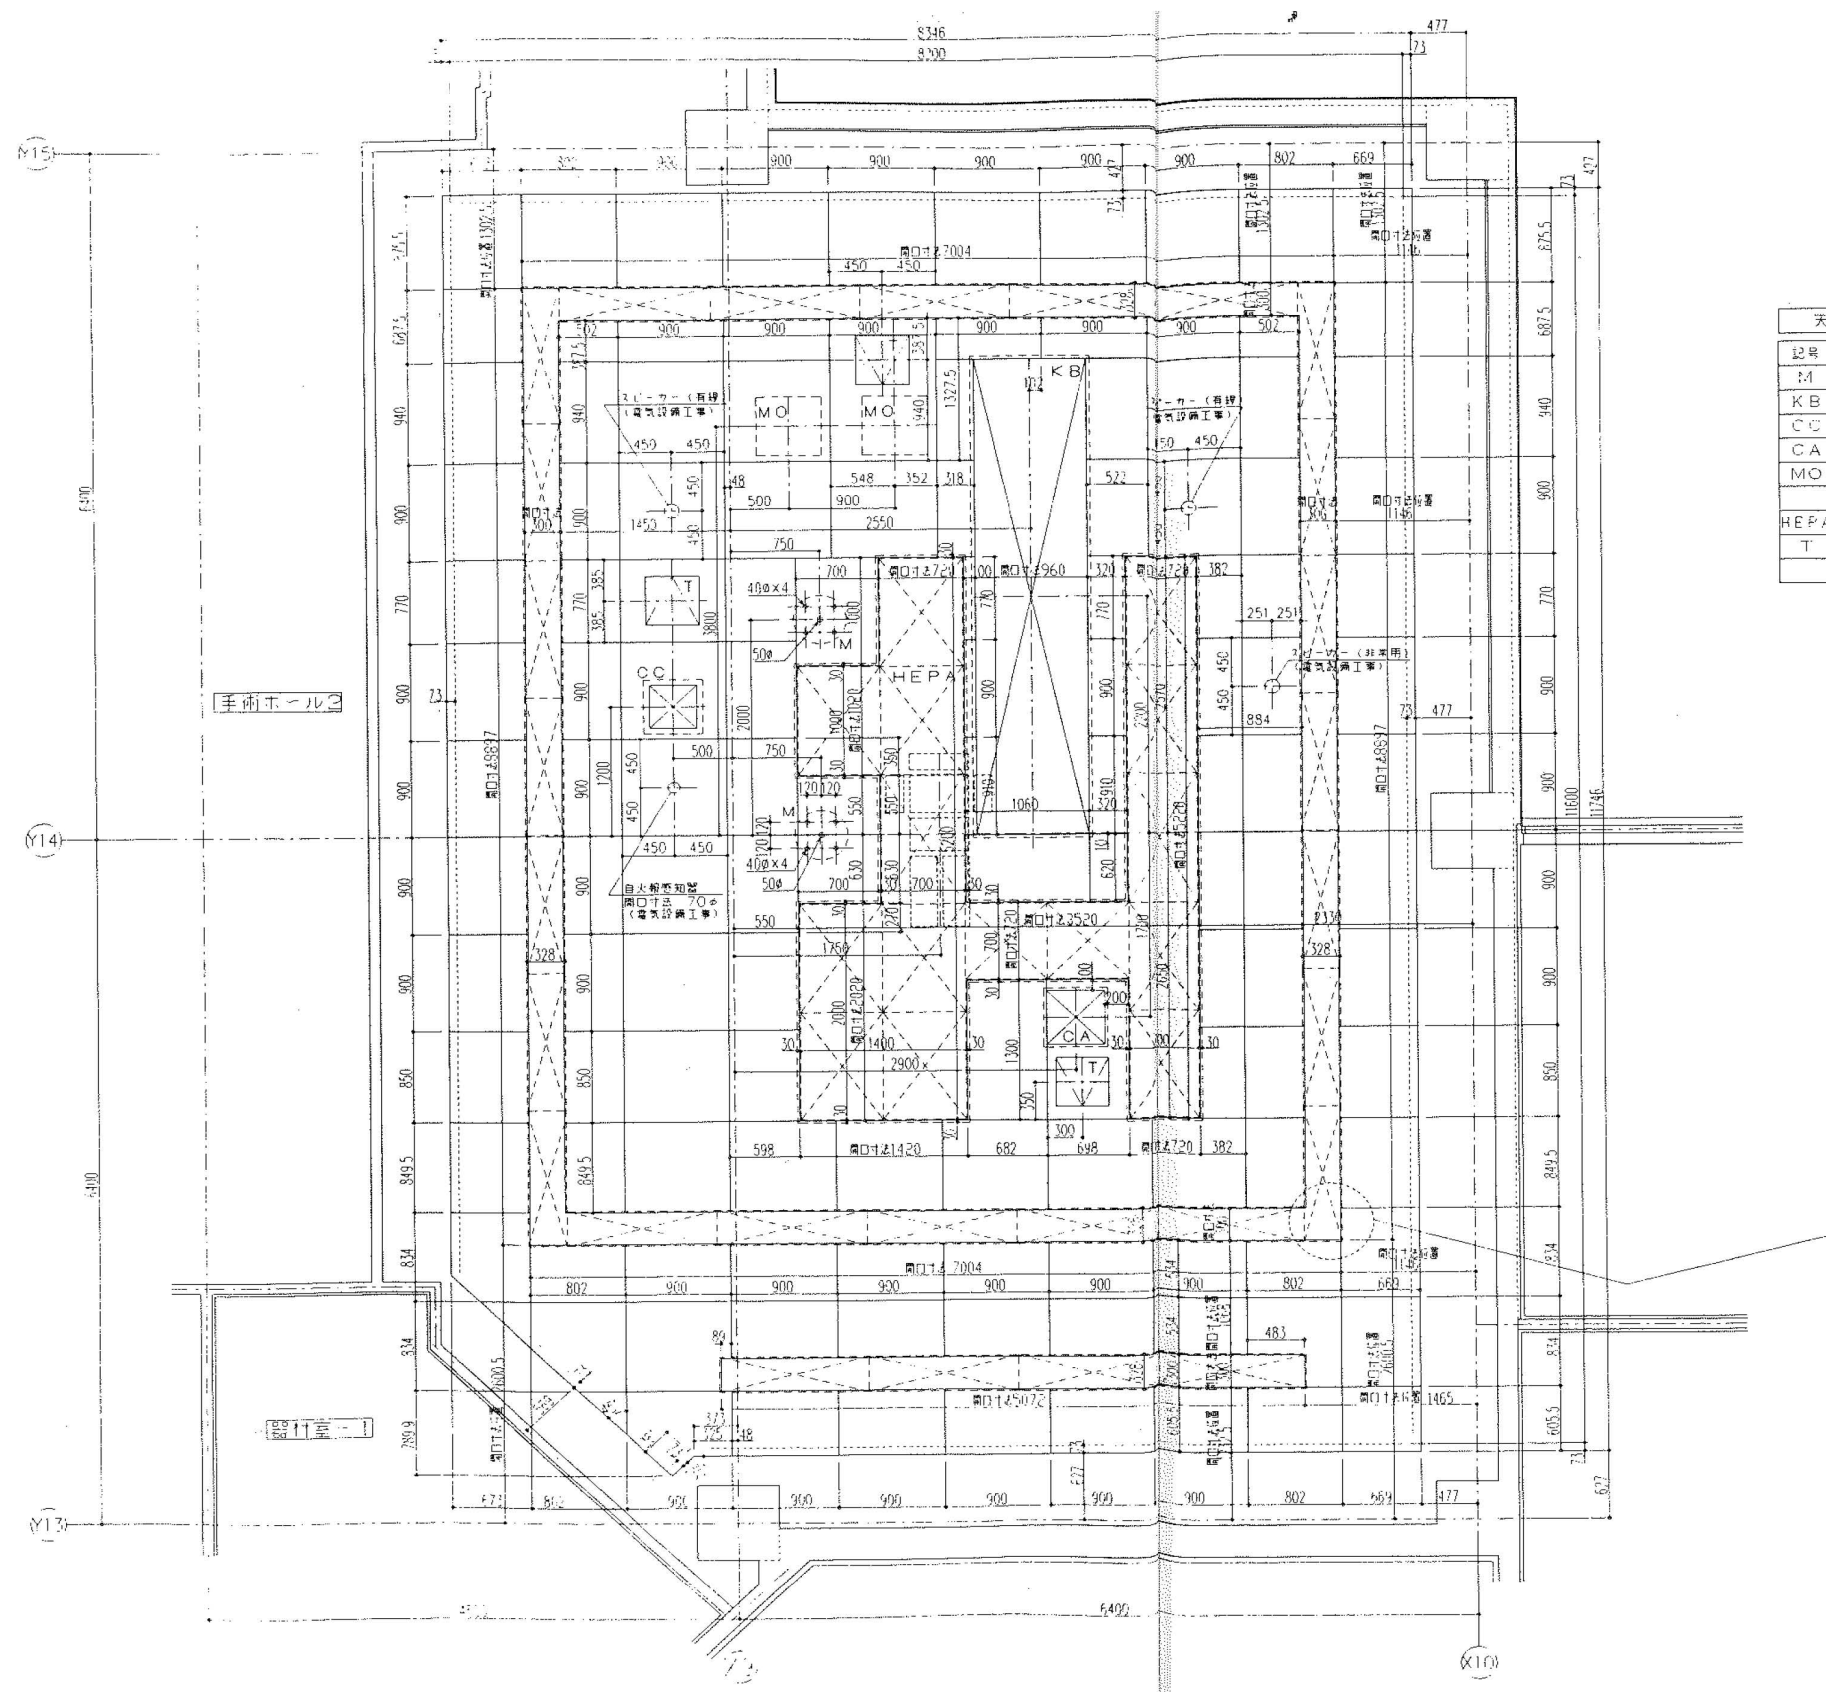


天井取付器具一覧表				
記号	品名	器具寸法	開口寸法	備考
M	照明灯	450φ	400×4,500	建築工事
KB	走行式観病鏡	W1020×L4420	W960×L4420	建築工事
CO	シーリングコラム	500φ	400φ	衛生設備工事
CA	シーリングアーム	550φ	500φ	衛生設備工事
MO	テレビモニター		70φ	床設備工事
HEPA	HEPAチャンパー	W1274×D328	W1250×D300	電気設備工事
T	天井凸枠口	467×467	455×455	内面装

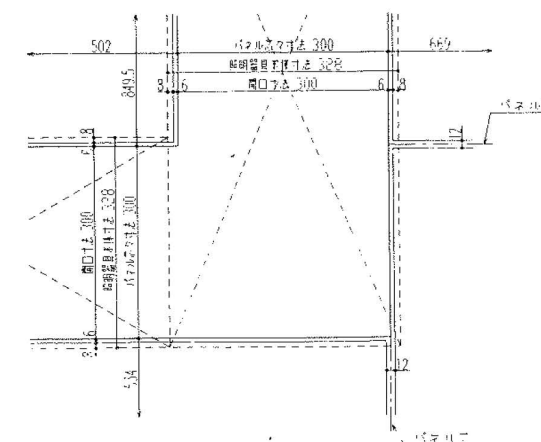



委託名	横浜市立脳卒中・神経脊椎センター旧手術室整備委託	図番	建28 / 建38
図面名称	撤去図6	縮尺	NON SCALE

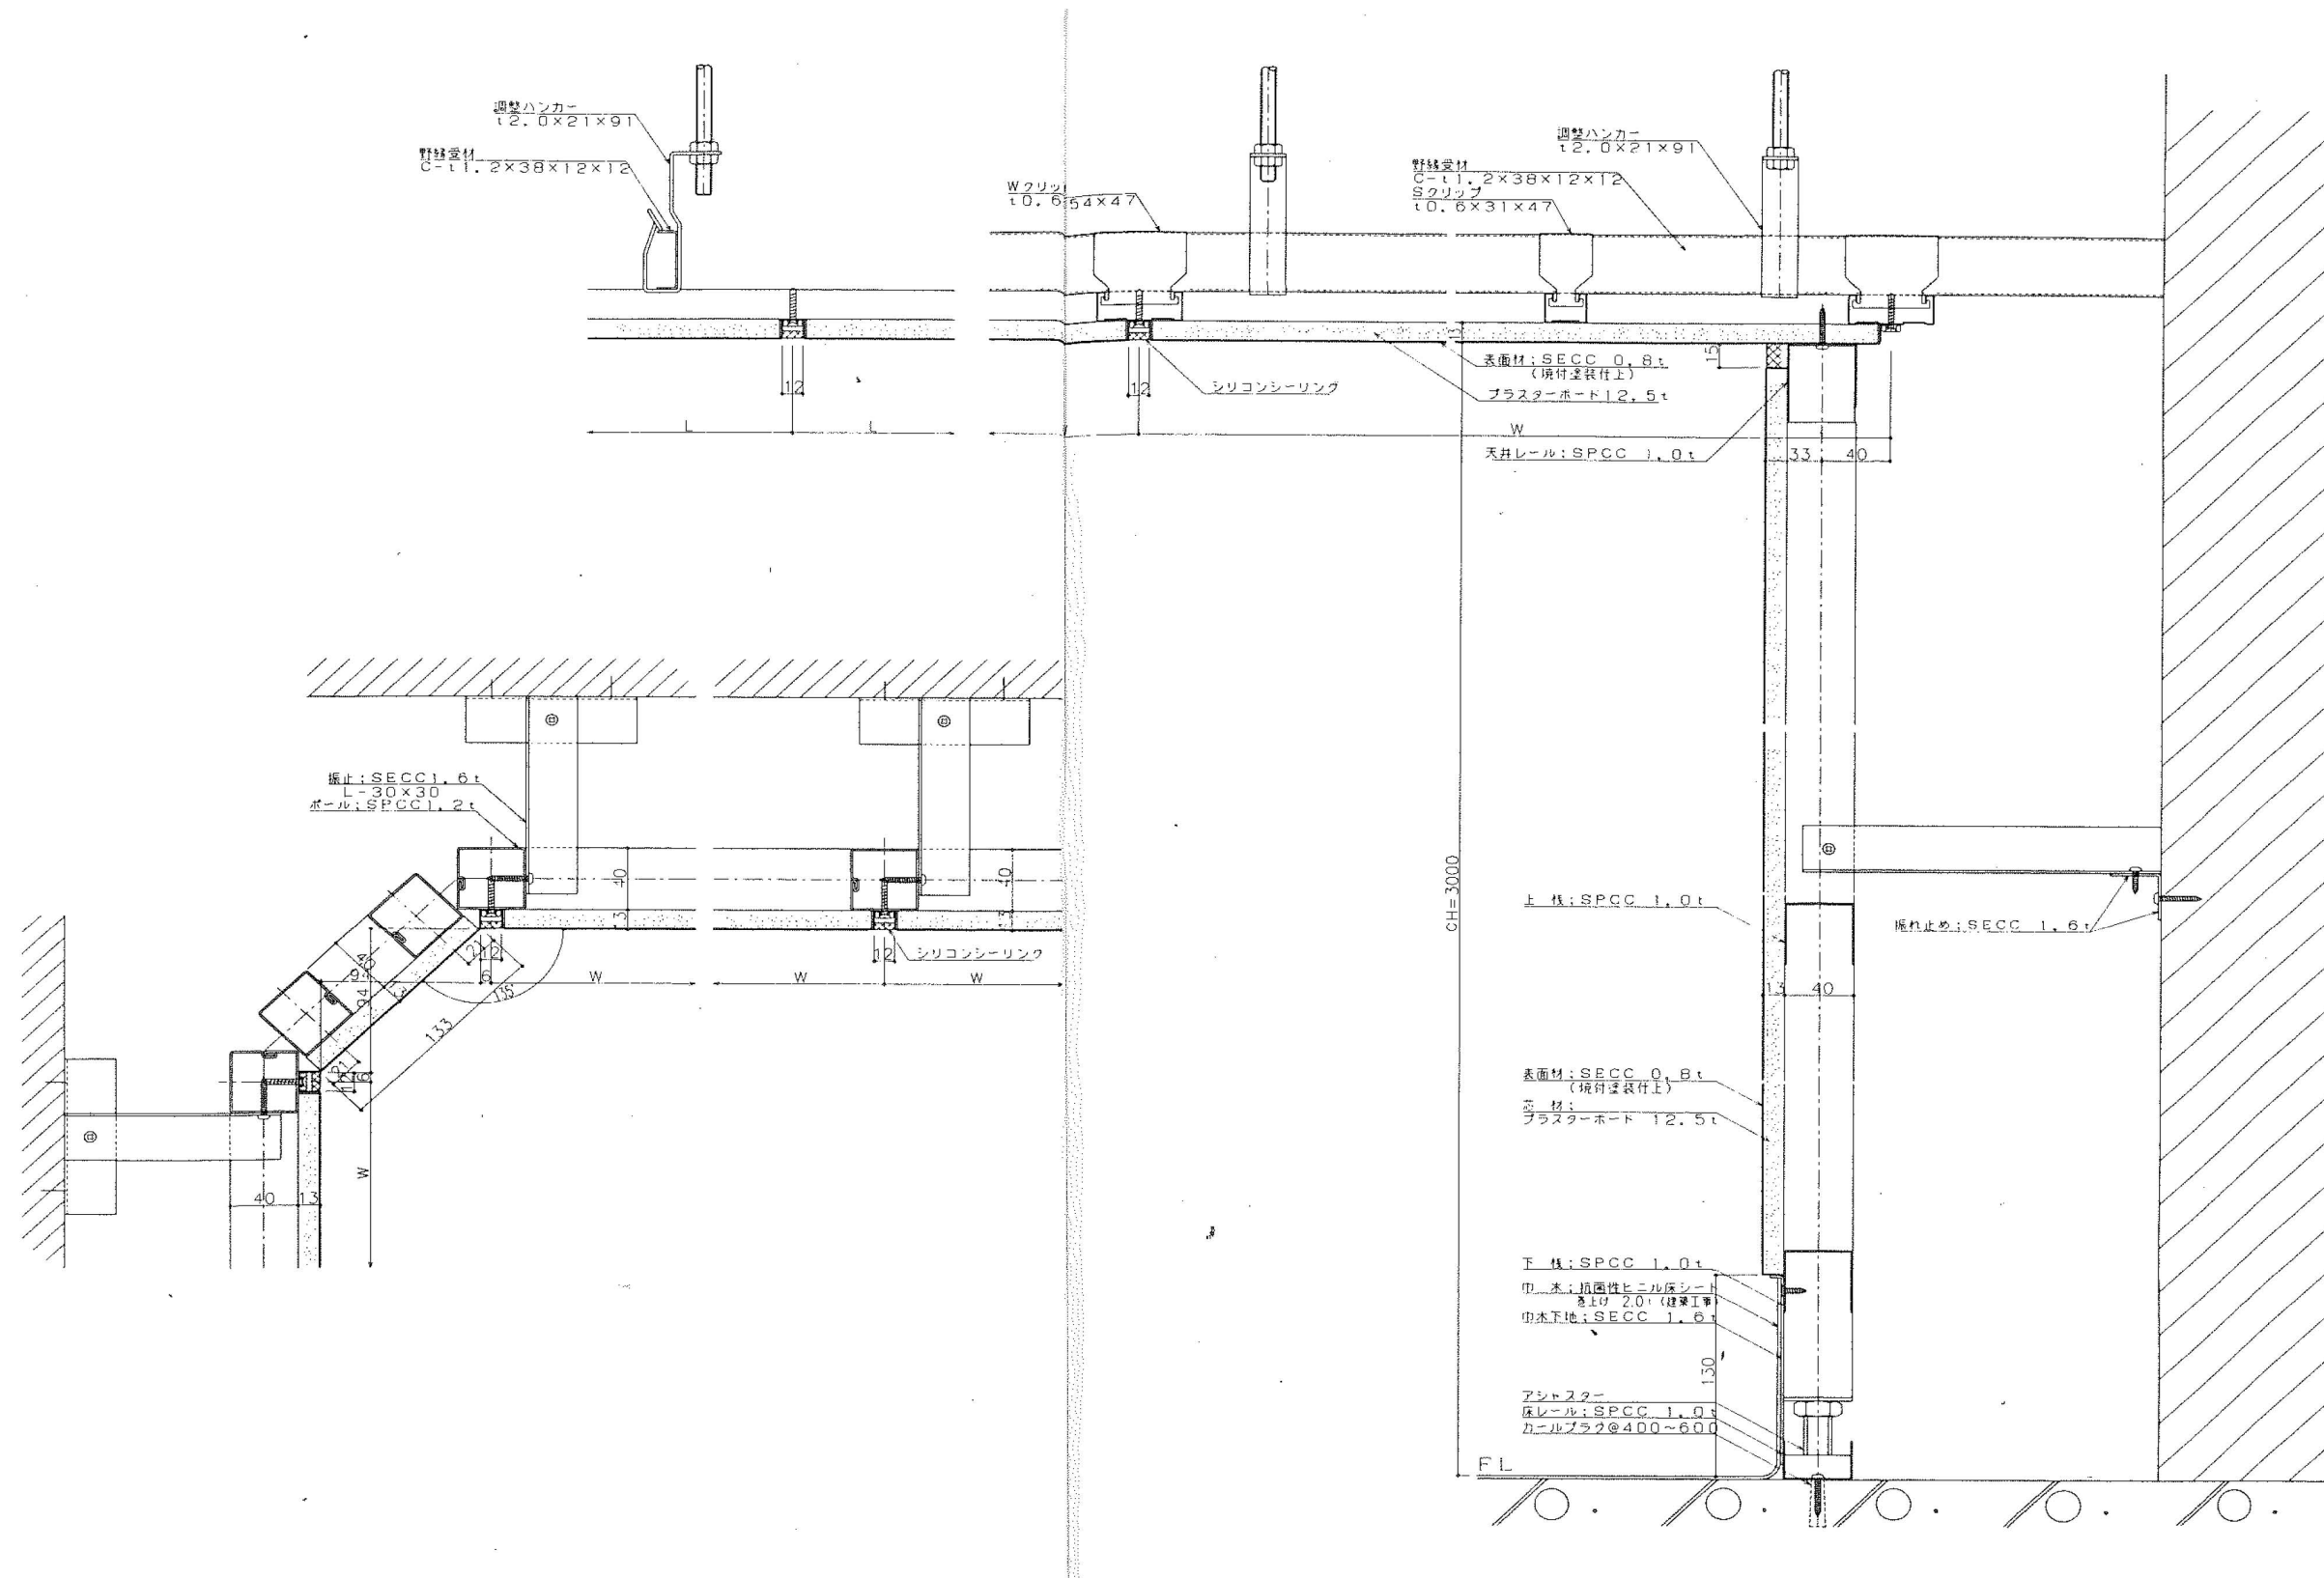


委 託 名	横浜市立脳卒中・神経脊椎センター旧手術室整備委託	図番	建29 / 建38
図 面 名 称	撤去図7	縮尺	NON SCALE

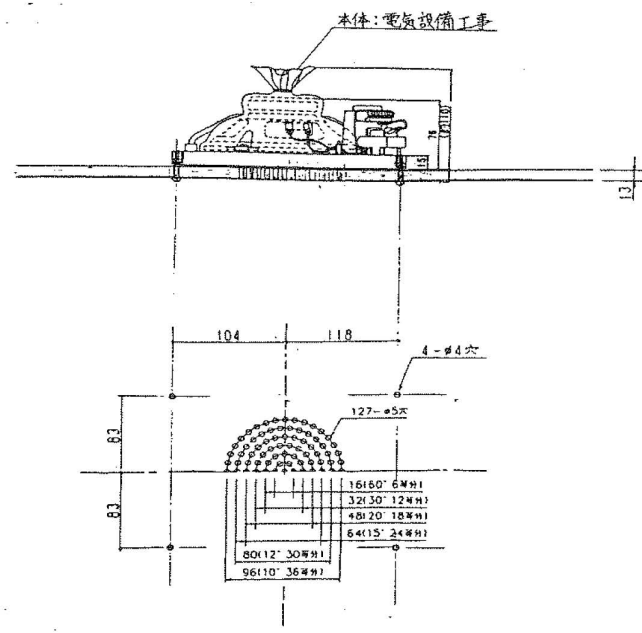



スピーカー取合詳細図 S=1/1

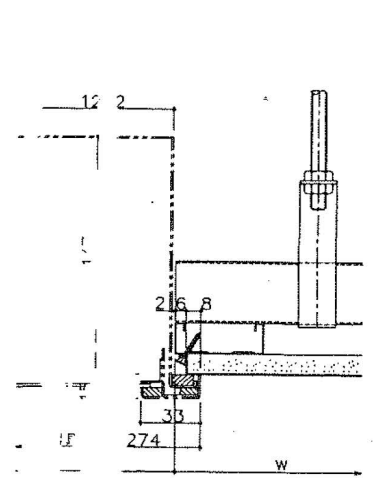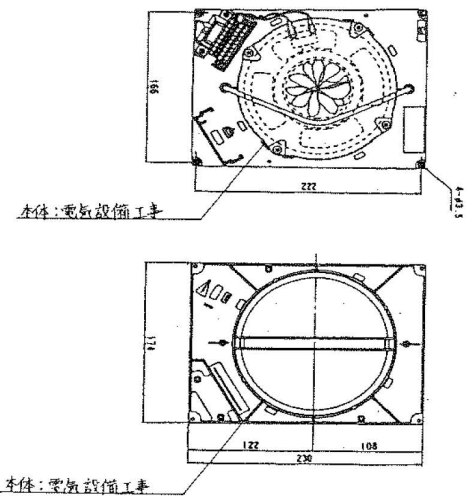

天井照明器具取合詳細図 S=1/2

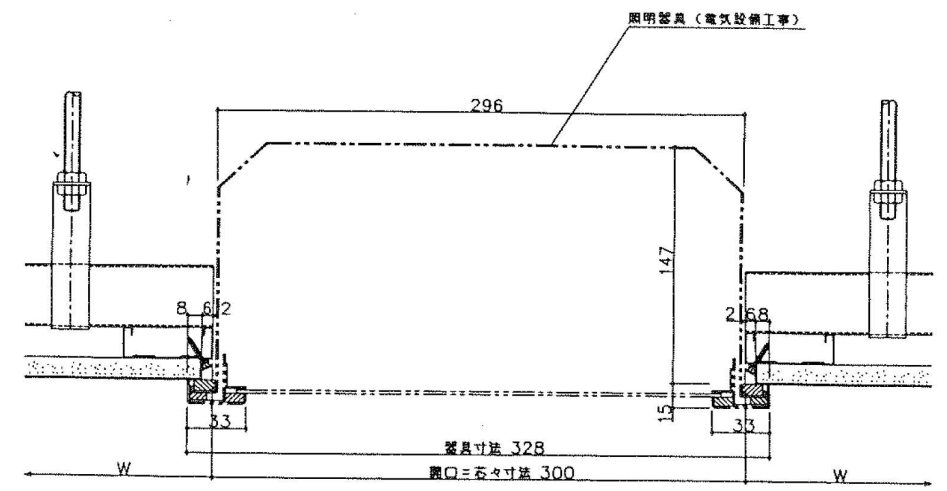


天井照明器具取合詳細図 S=1/2

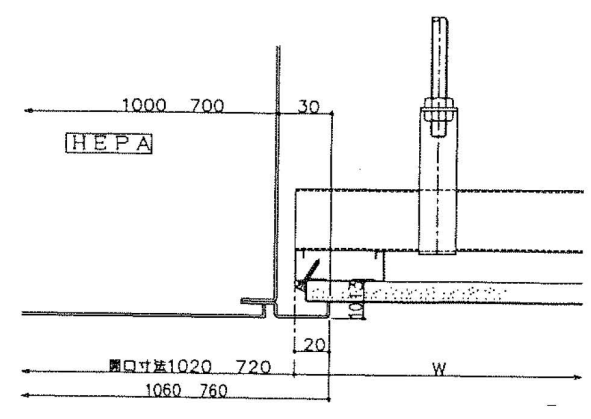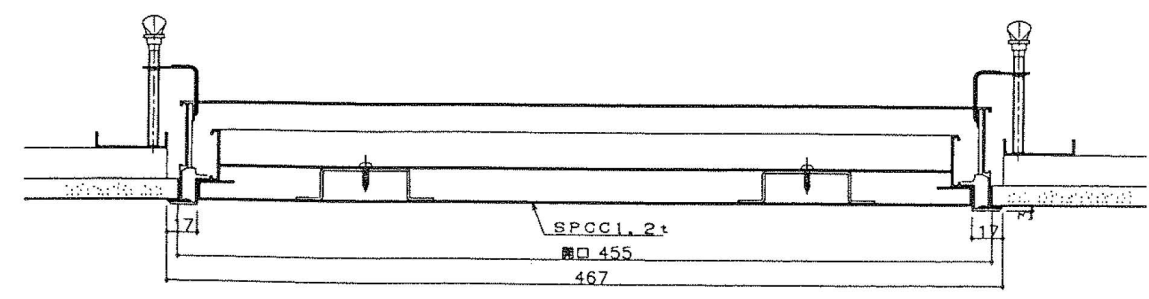


空調器具取合詳細図 S=1/2


委託名	横浜市立脳卒中・神経脊椎センター旧手術室整備委託	図番	建30 / 建38
図面名称	撤去図8	縮尺	NON SCALE

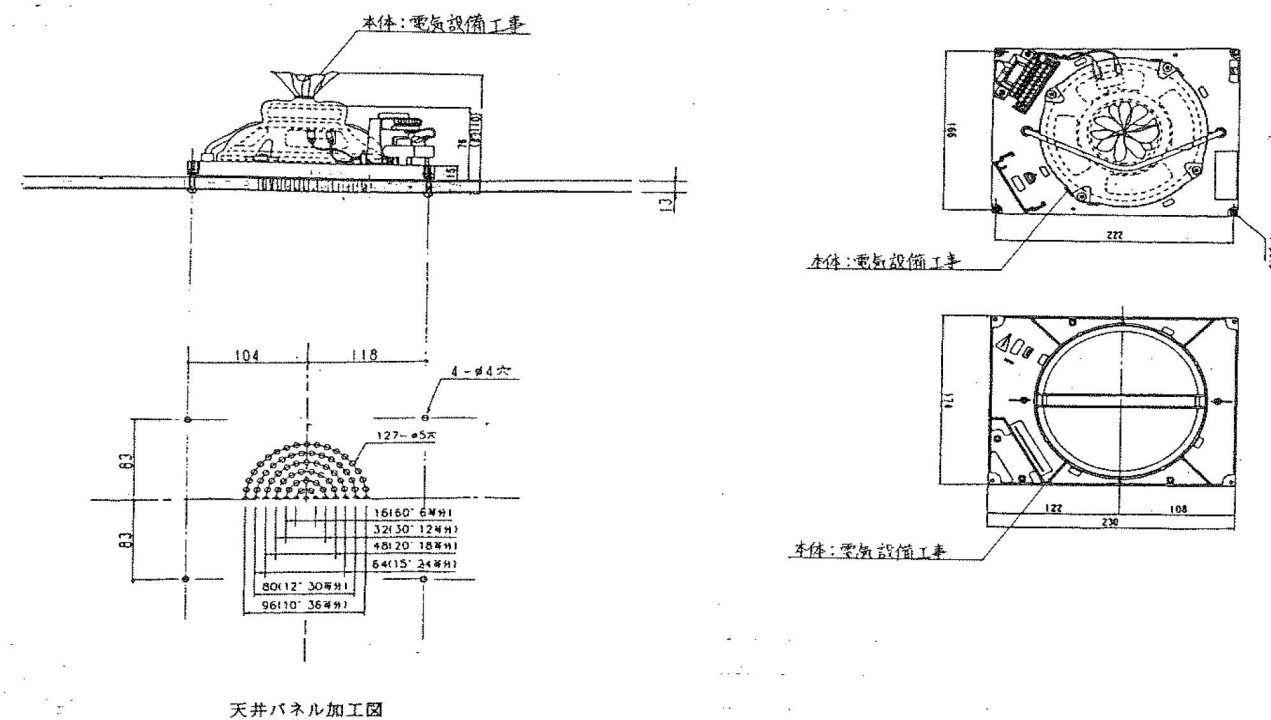


スピーカー取合詳細図 S=1/1

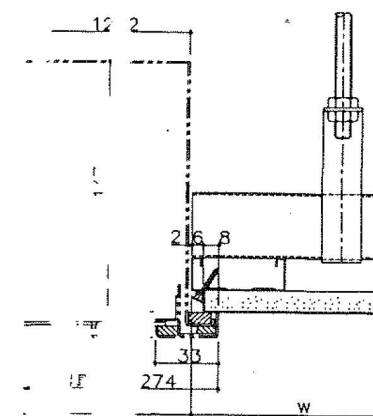


天井照明器具取合詳細図 S=1/2

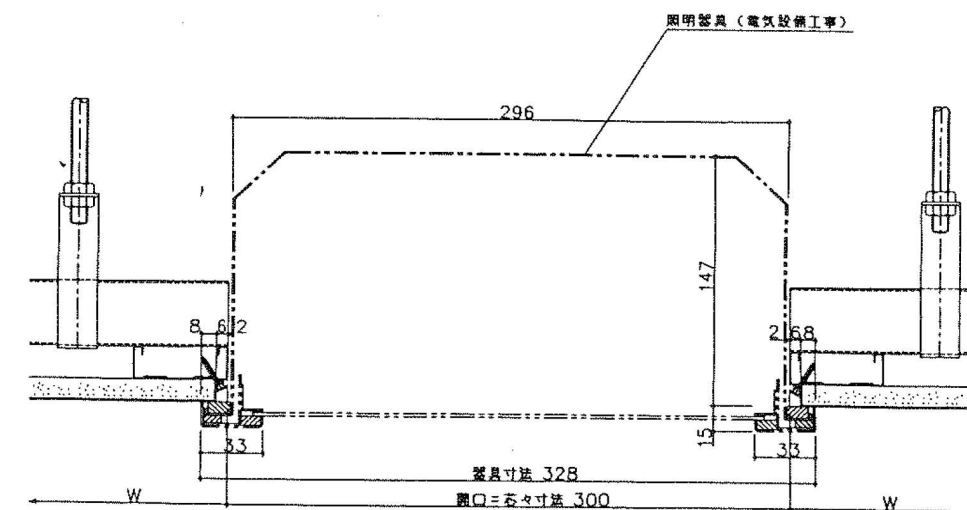

天井照明器具取合詳細図 S=1/2

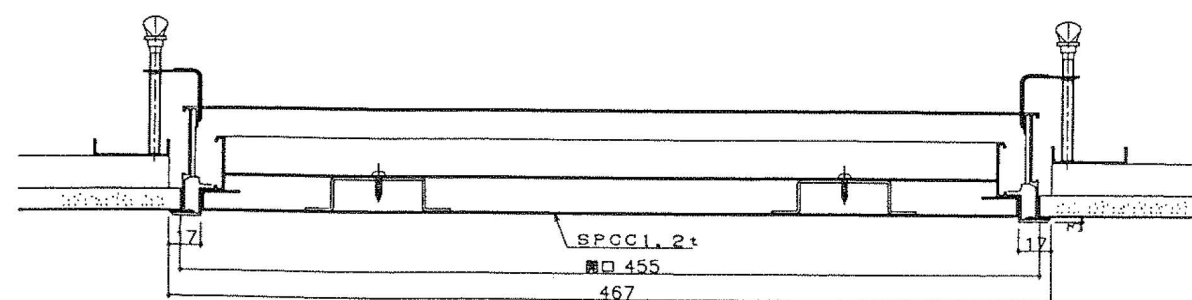


天井点検口
(ナカ工業 ハイハッチAT仕様)

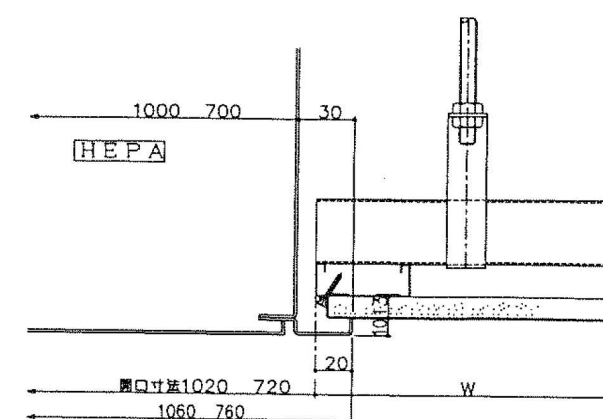


空調器具取合詳細図 S=1/2


委託名	横浜市立脳卒中・神経脊椎センター旧手術室整備委託	図番	建31 / 建38
図面名称	撤去図9	縮尺	NON SCALE

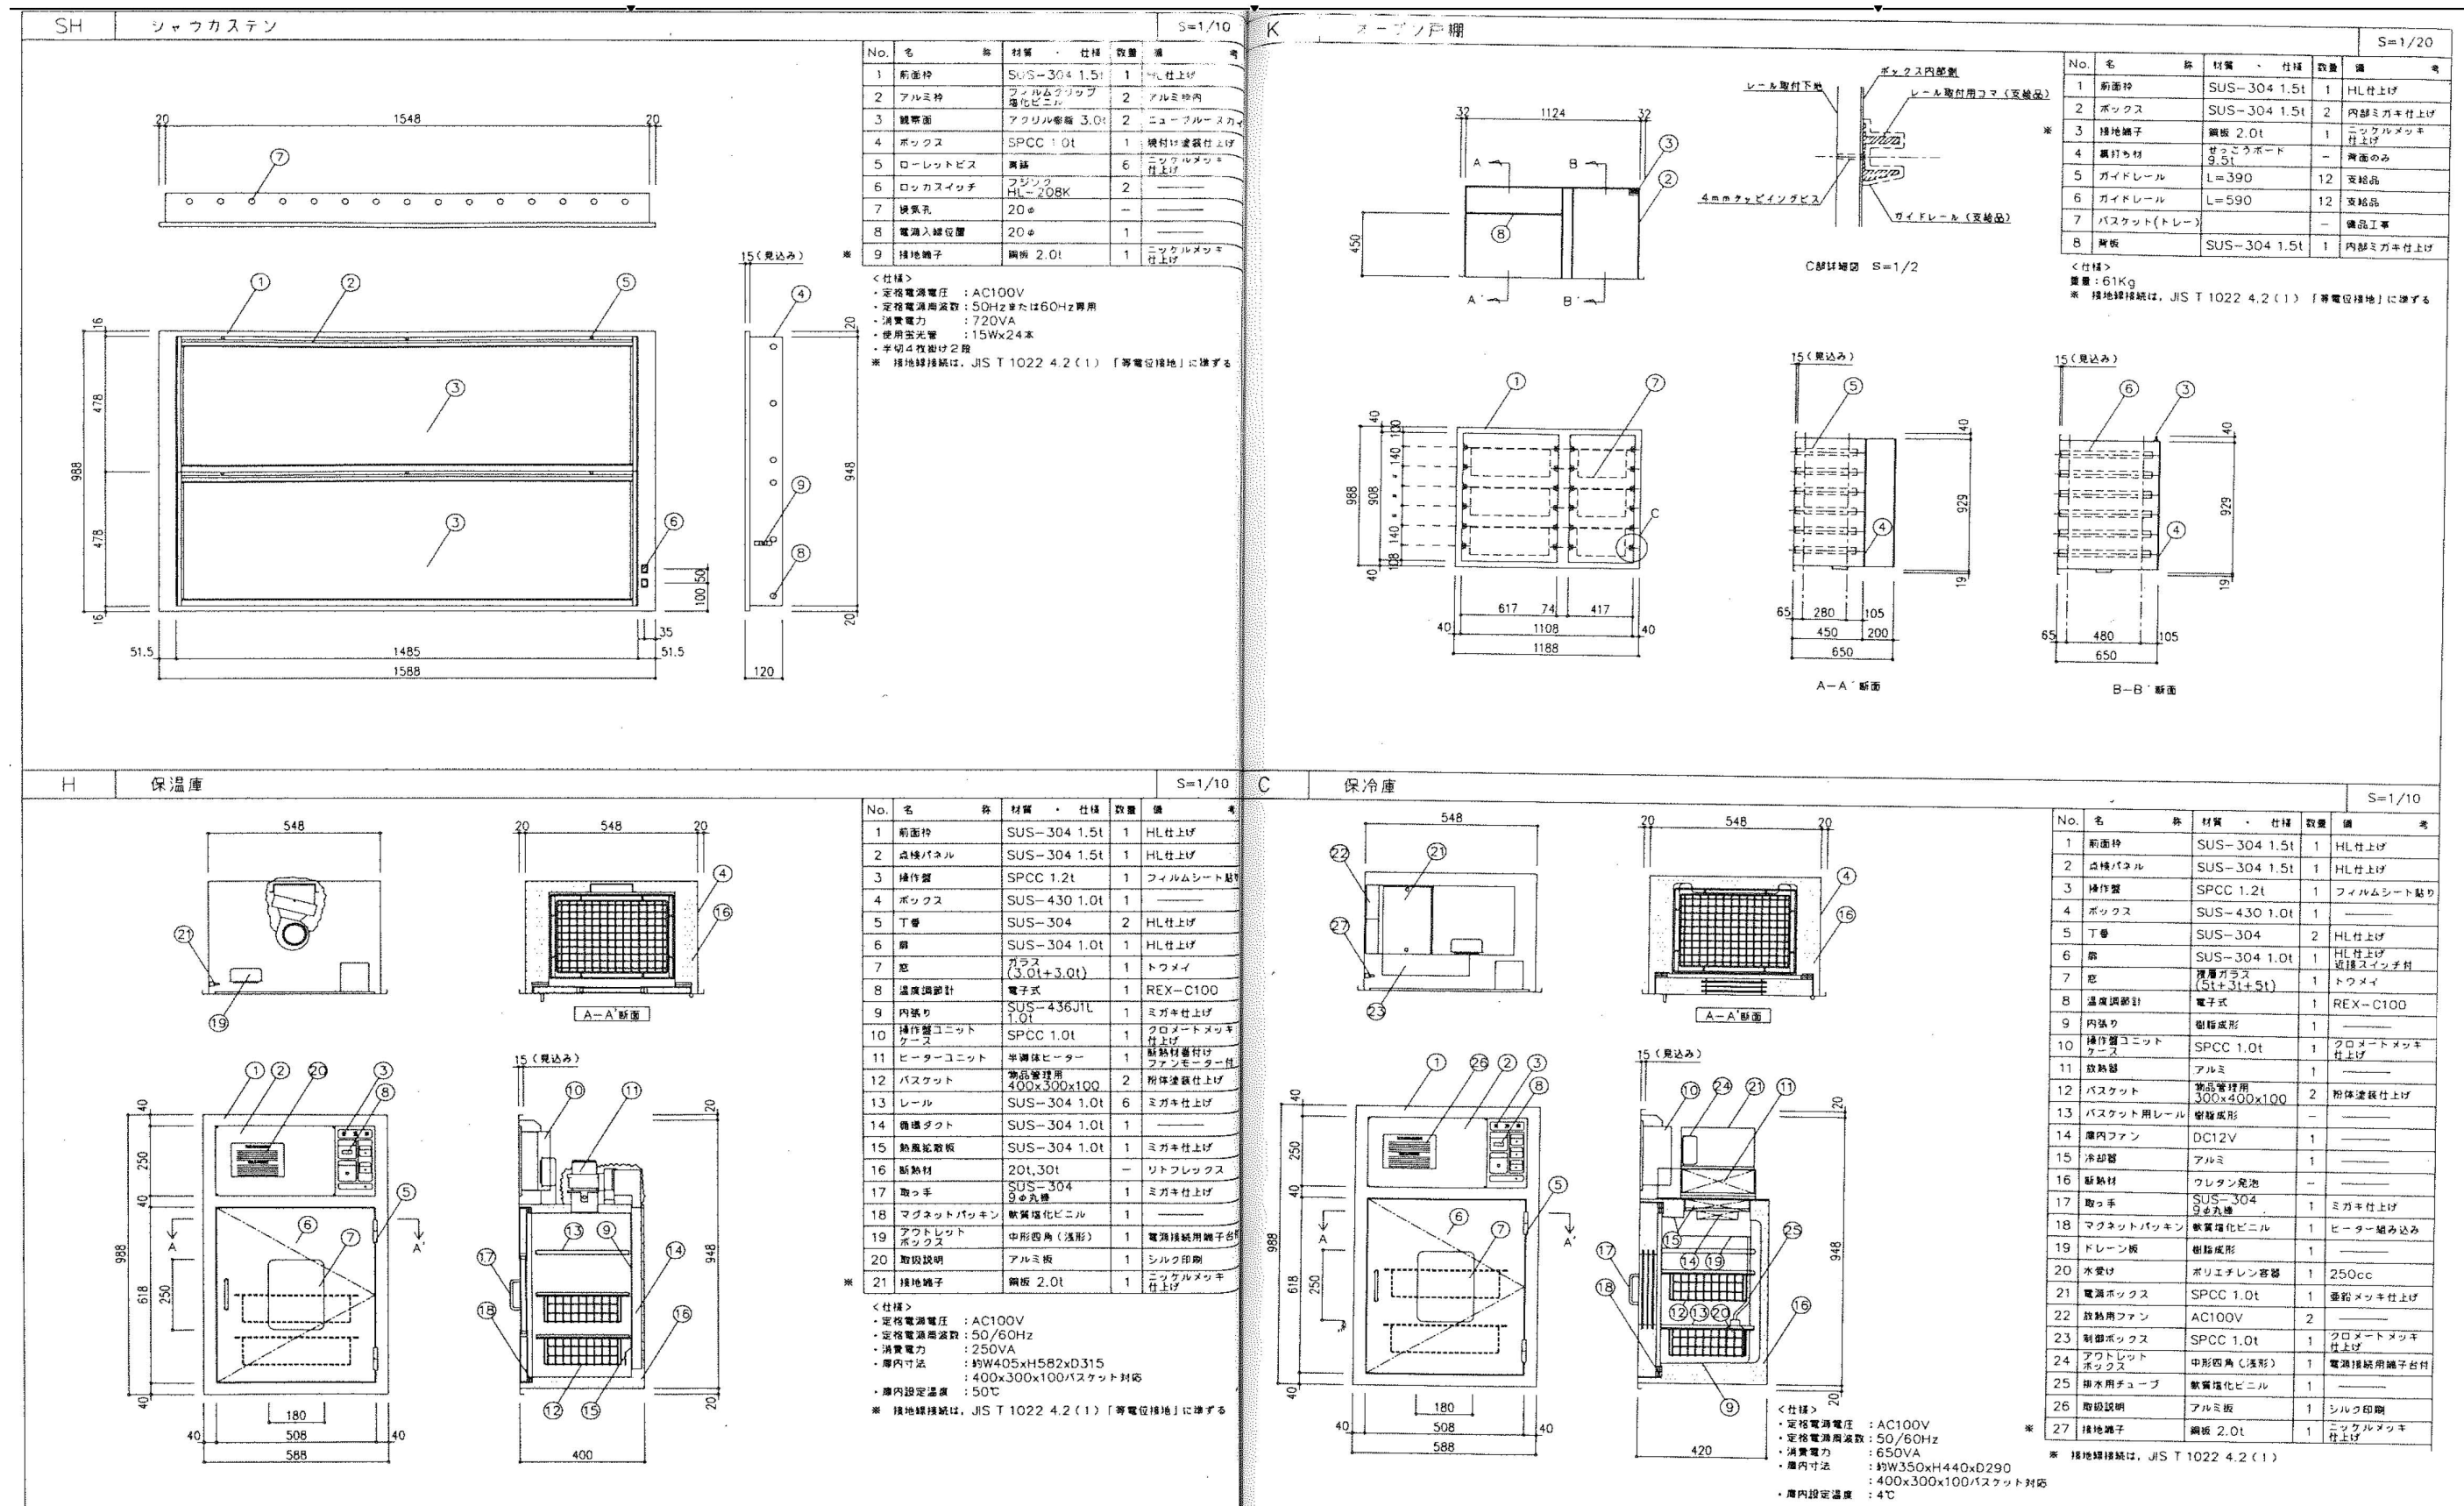


委託名	横浜市立脳卒中・神経脊椎センター旧手術室整備委託	図番	建32 / 建38
図面名称	撤去図10	縮尺	NON SCALE

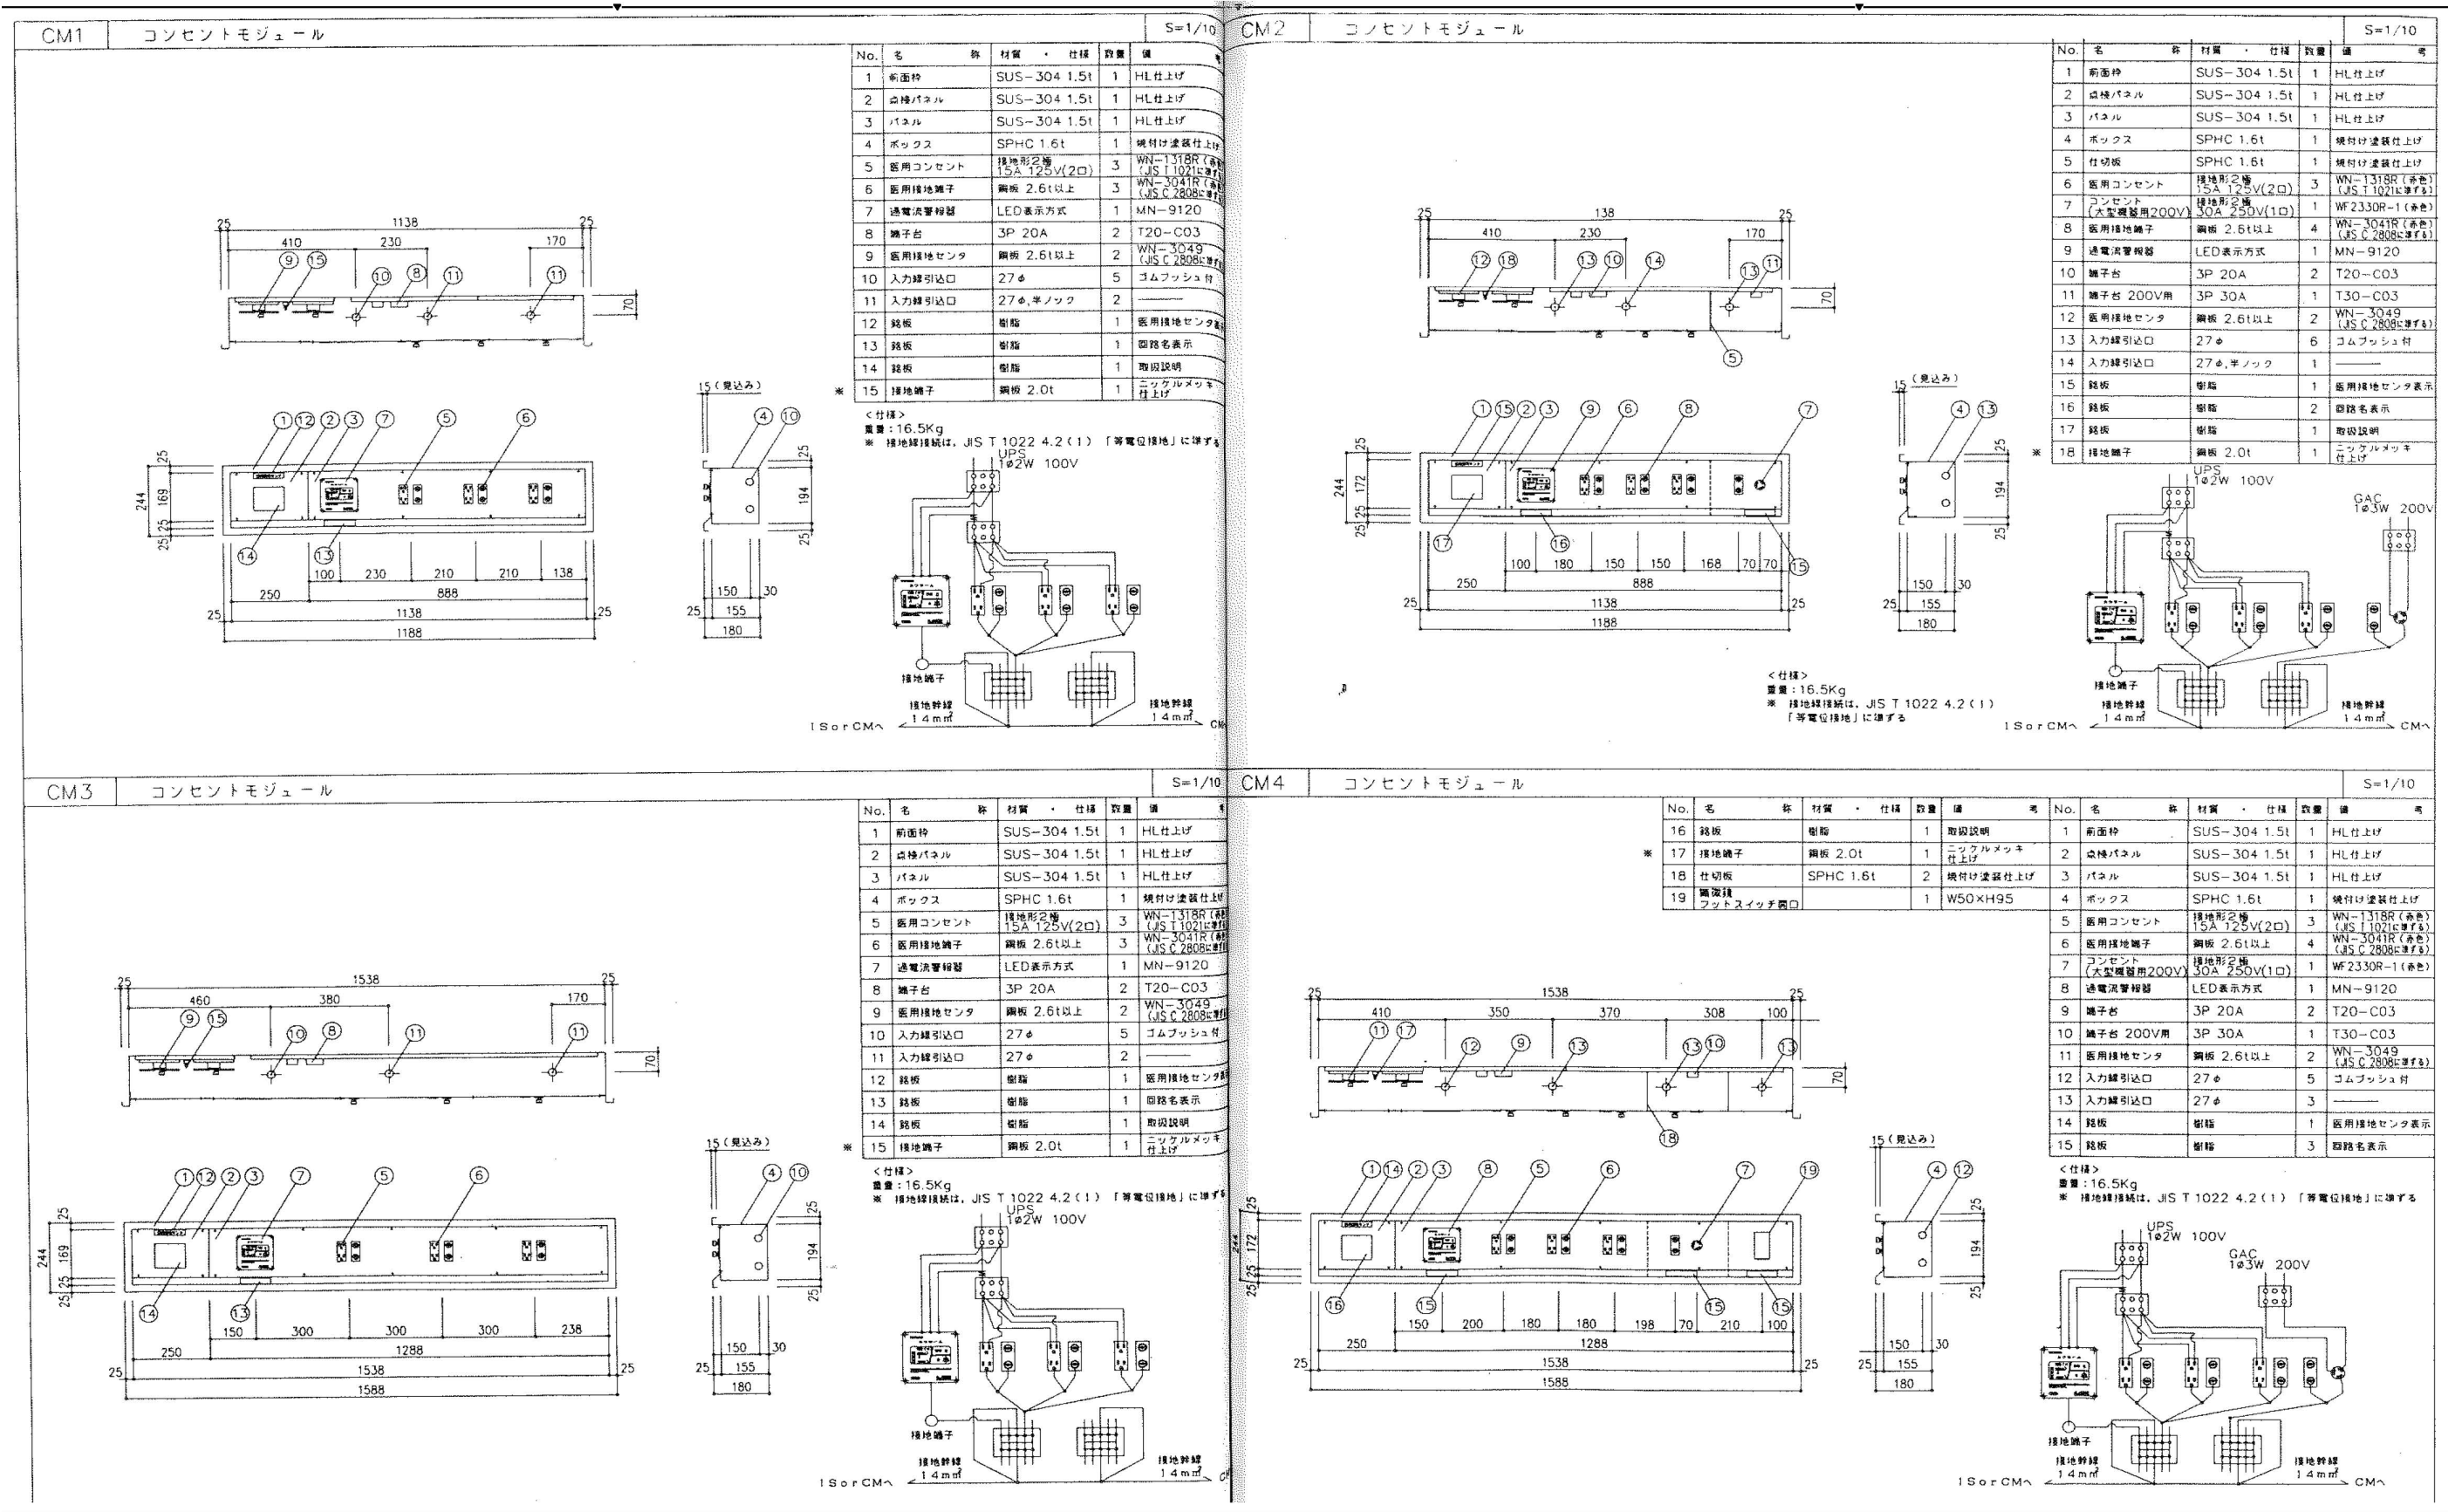

委託名	横浜市立脳卒中・神経脊椎センター旧手術室整備委託	図番	建34 / 建38
図面名称	撤去図12	縮尺	NON SCALE

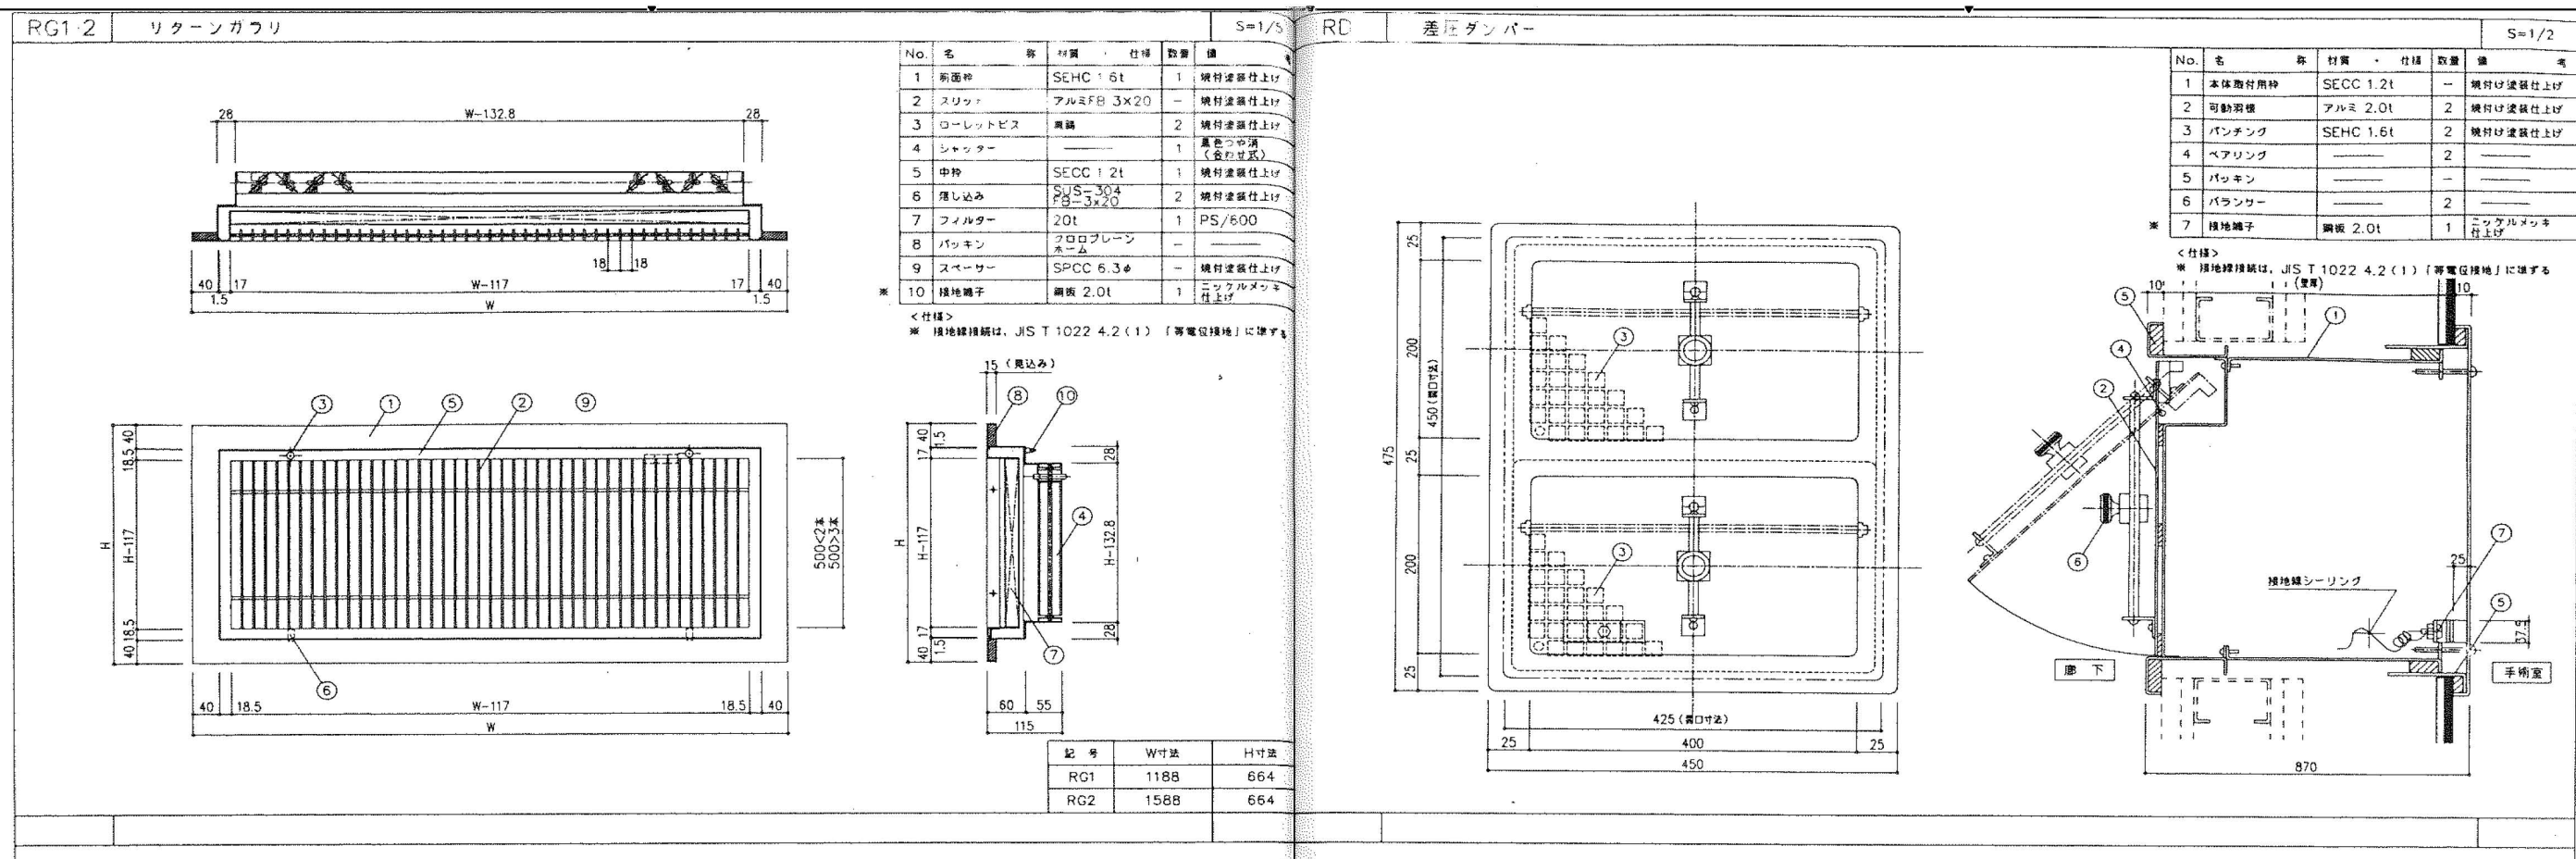

委託名	横浜市立脳卒中・神経脊椎センター旧手術室整備委託	図番	建35 / 建38
図面名称	撤去図13	縮尺	NON SCALE

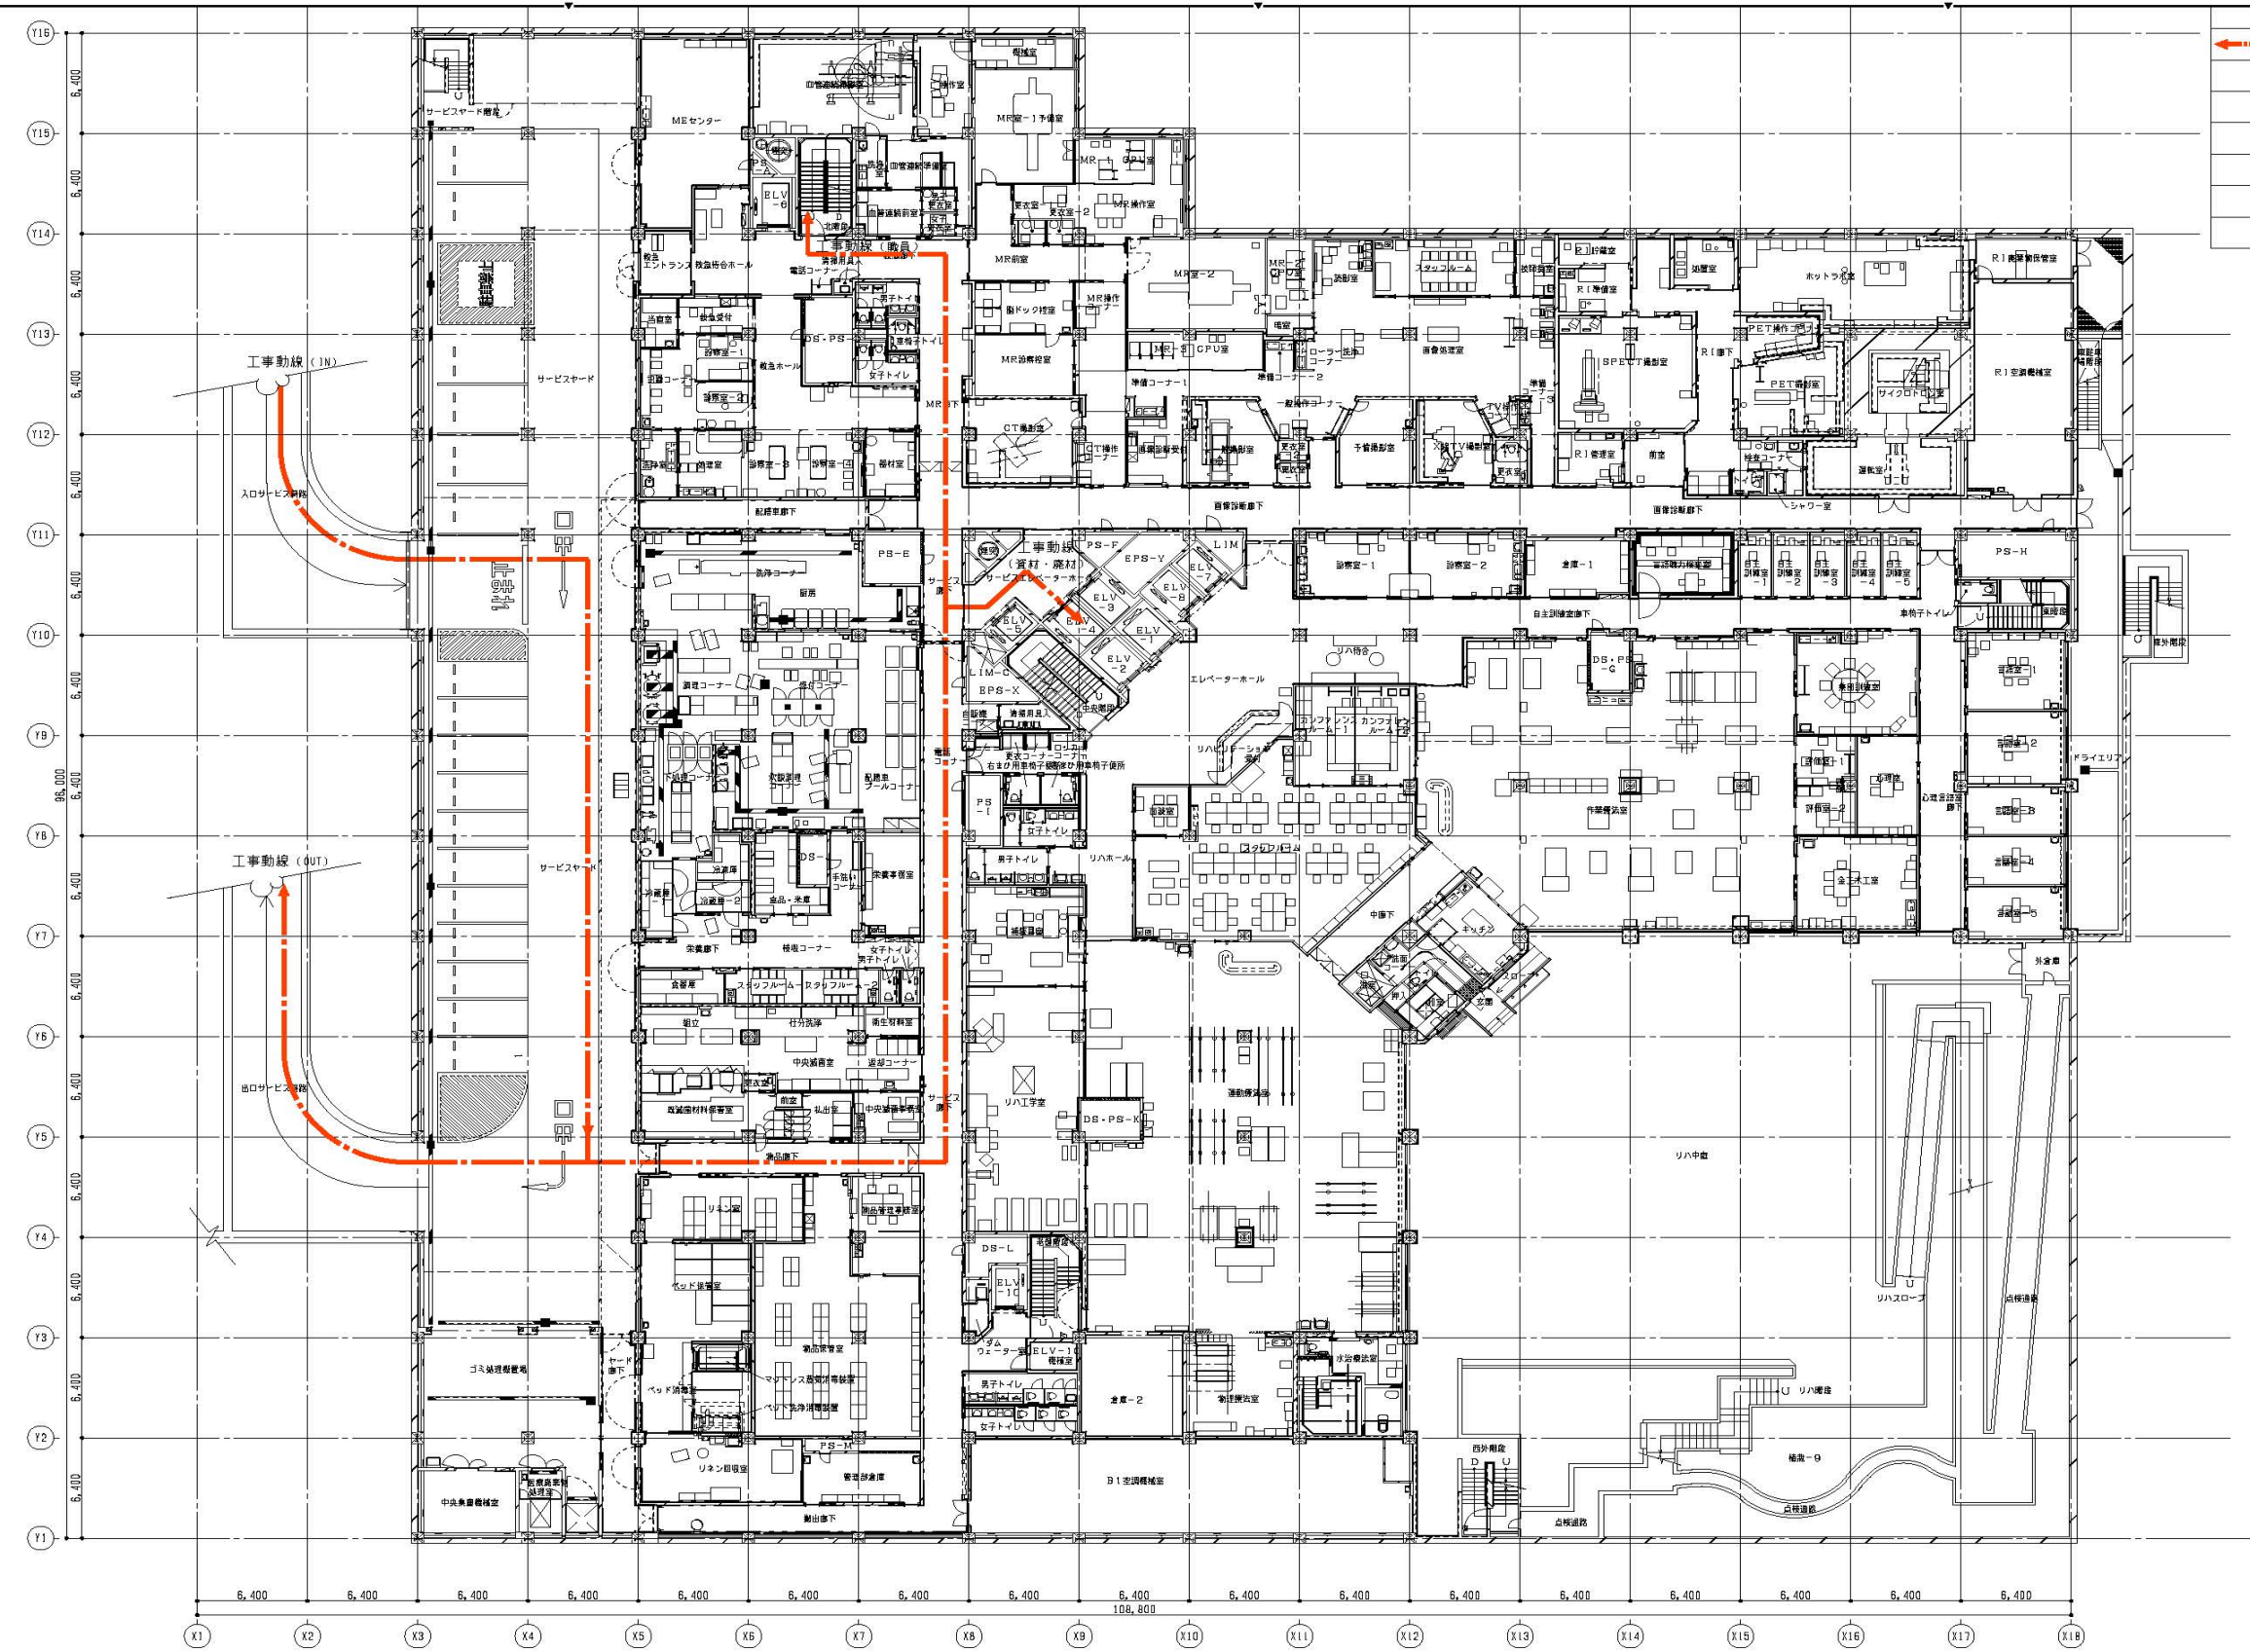

【 凡 例 】	
	工事動線（職人・資材・廃材）地下1階～2階
	※駐車場の利用はセンターとの協議に依る
	※交通誘導員 90人

委 託 名	横浜市立脳卒中・神経脊椎センター旧手術室整備委託	図番	建38 / 建38
図 面 名 称	仮設計画図	縮尺	NON SCALE

委 託 名	横浜市立脳卒中・神経脊椎センター旧手術室整備委託	図番	機1 / 機15
図 面 名 称	特記仕様1	縮尺	NON SCALE

委 託 名	横浜市立脳卒中・神経脊椎センター旧手術室整備委託	図番	機3 / 機15
図面名称	空調仕様__区分	縮尺	NON SCALE


機器表

記 号	機 器 名 称	機 器 仕 様	電 源			会		設 置 場 所		備 考
			種	電圧	定格出力 kW	数	階	室	名	
PAC-1	屋外機	型式： 室内ヒートポンプビルマルチタイプ(冷暖切替・標準冷地仕様)R410A 冷凍能力： 33.5 kW 暖房能力： 37.5 kW				1	2	屋外機室機	参考メーカー： 三菱電機 基礎 建築工事 PUHY-WP335SDMG9	
		圧縮機用電動機定格出力 ファンクスター加熱電力 送風機電動機出力	3 3 3	200 200 200	9.23 0.036 0.46					
		付属品： スプリング防振装置、アクティバフィルタ―								
PAC-1-1	ファン付壁掛式モデルユニット (高静圧型)	型式： 壁掛式ファンモデル組込型 冷凍能力： 5.6 kW 暖房能力： 6.3 kW 高静圧シロコシファンファンレスDCモーター (350W) 風量一定制御 機外静圧： 210 Pa 吐出機： ダクト接続型 吸込機： 壁スリット プレフィルタ―付 付属品： リモコン・冷暖分岐管・遠方表示ユニット(選別・故障)	1	200	0.35	6	2	手前室1	参考メーカー： アイソテック RXFH-MP56M-E	
HU-1-1	H2PAユニット	型式： H2PAユニット 処理風量： 2,100 m3/h フィルタ―： H2PAフィルタ― 低圧換型(捕集効率 0.3μm 99.97%) 1220×610×150H-1枚 吐出機： バレチング吐出				6	2	手前室1	参考メーカー： アイソテック HU-4	
HU-1-2	H2PAユニット	型式： H2PAユニット 処理風量： 1,450 m3/h フィルタ―： H2PAフィルタ― 低圧換型(捕集効率 0.3μm 99.97%) 1220×610×150H-1枚 吐出機： バレチング吐出				1	2	手前室1	参考メーカー： アイソテック HU-4 (SOA用)	
OPAC-1	外気取換機用屋外機	型式： 室内ヒートポンプビルマルチタイプ(冷暖切替)R410A 冷凍能力： 22.4 kW 暖房能力： 20.0 kW				1	2	屋外機室機	参考メーカー： 三菱電機 基礎 建築工事 PUHY-P224DMJ3	
		圧縮機用電動機定格出力 送風機電動機出力 付属品： スプリング防振装置・アクティバフィルタ―	3 3 3	200 200 200	4.02 0.35 0.35					
OPAC-1-1	外気取換機用室内機	型式： 外気取換用2ファン 冷凍能力： 22.4 kW 暖房能力： 20.0 kW 送風量： 1,700 m3/h				1	2	OP室調機結室	参考メーカー： 三菱電機 基礎 建築工事 PFAV-P265DMJ3-F	
		送風機電動機出力	3	200	3.0					
WM-1	加湿器	型式： 電熱式蒸気加湿器 蒸気発生量： 23.0 kg/h 有効加湿量： 22.0 kg/h 付属品： 軟水器	3	200	17.6	1	2	OP室調機結室	参考メーカー： ビーエス工業 SU-2308	
HS-1	電気ヒーター	型式： ダクト接続型電気ヒータ	3	200	6.0	1	2	OP室調機結室	参考メーカー： ビーエス工業 HED-6-F300	
EF-1	排気ファン	型式： 変速送風機 標準型 送風量： 1,450 m3/h 機外静圧： 290 Pa	3	200	0.28	1	2	OP室調機結室	参考メーカー： 三菱電機 BFS-150TUG2	

[illegible]


委 託 名	横浜市立脳卒中・神経脊椎センター旧手術室整備委託	図番	機4 / 機15
図 面 名 称	空調仕様__空調機器表	縮尺	NON SCALE

改 修 前

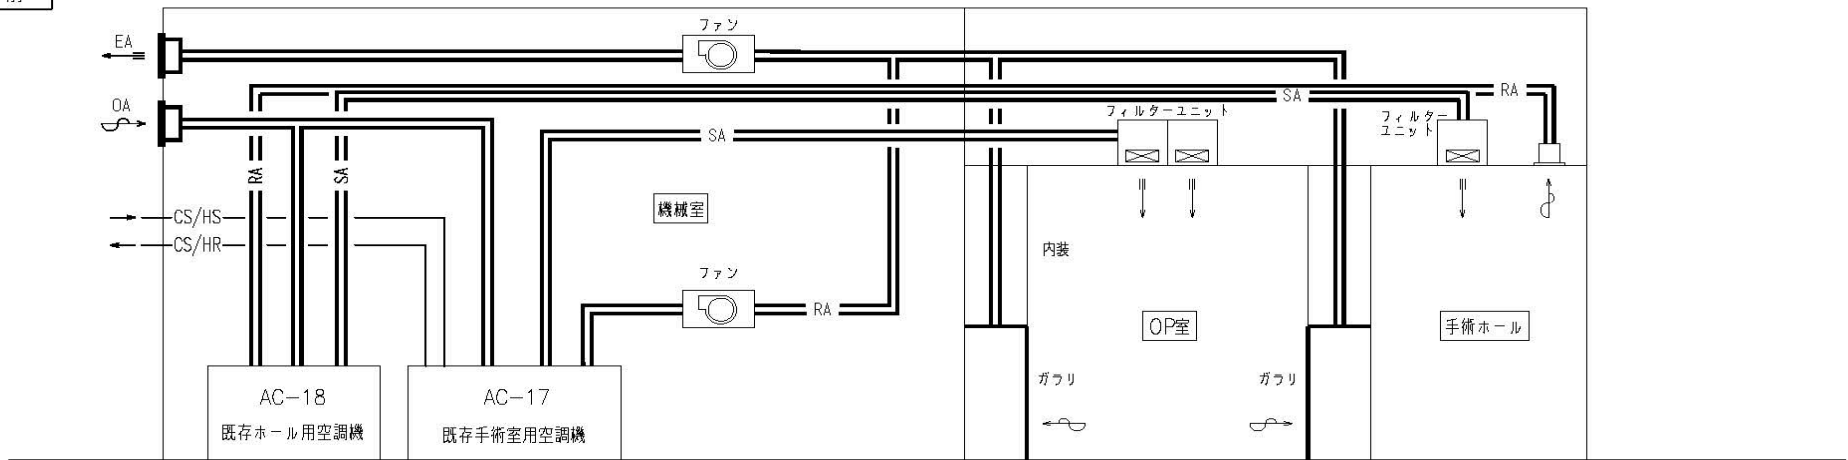

既存システム
手術室：空調機（AC-17）＋フィルターユニット
手術ホール：空調機（AC-18）＋フィルターユニット


改 修 後

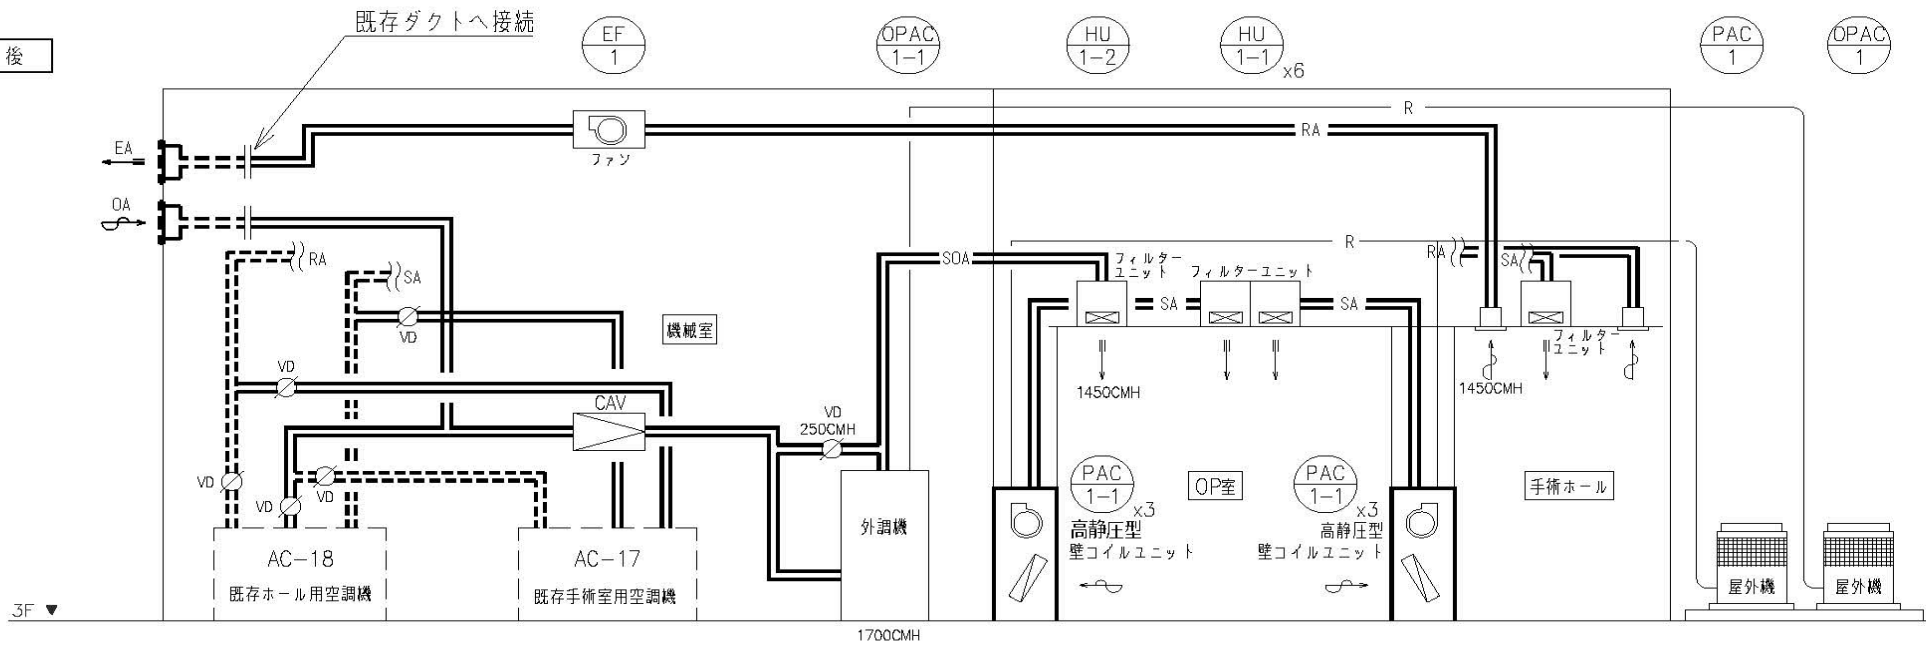

更新システム
手術室：外調機（OPAC-1-1）＋フィルターユニット
高静圧型壁コイルユニット＋フィルターユニット
手術ホール：空調機（AC-18）＋フィルターユニット
※空調機AC-17は残地とし、空調機AC-18のバック
アップとする（VDによる切り替え）

-----：破線は既存再利用とする

委 託 名	横浜市立脳卒中・神経脊椎センター旧手術室整備委託	図番	機5 / 機15
図 面 名 称	空調仕様__系統表	縮尺	NON SCALE

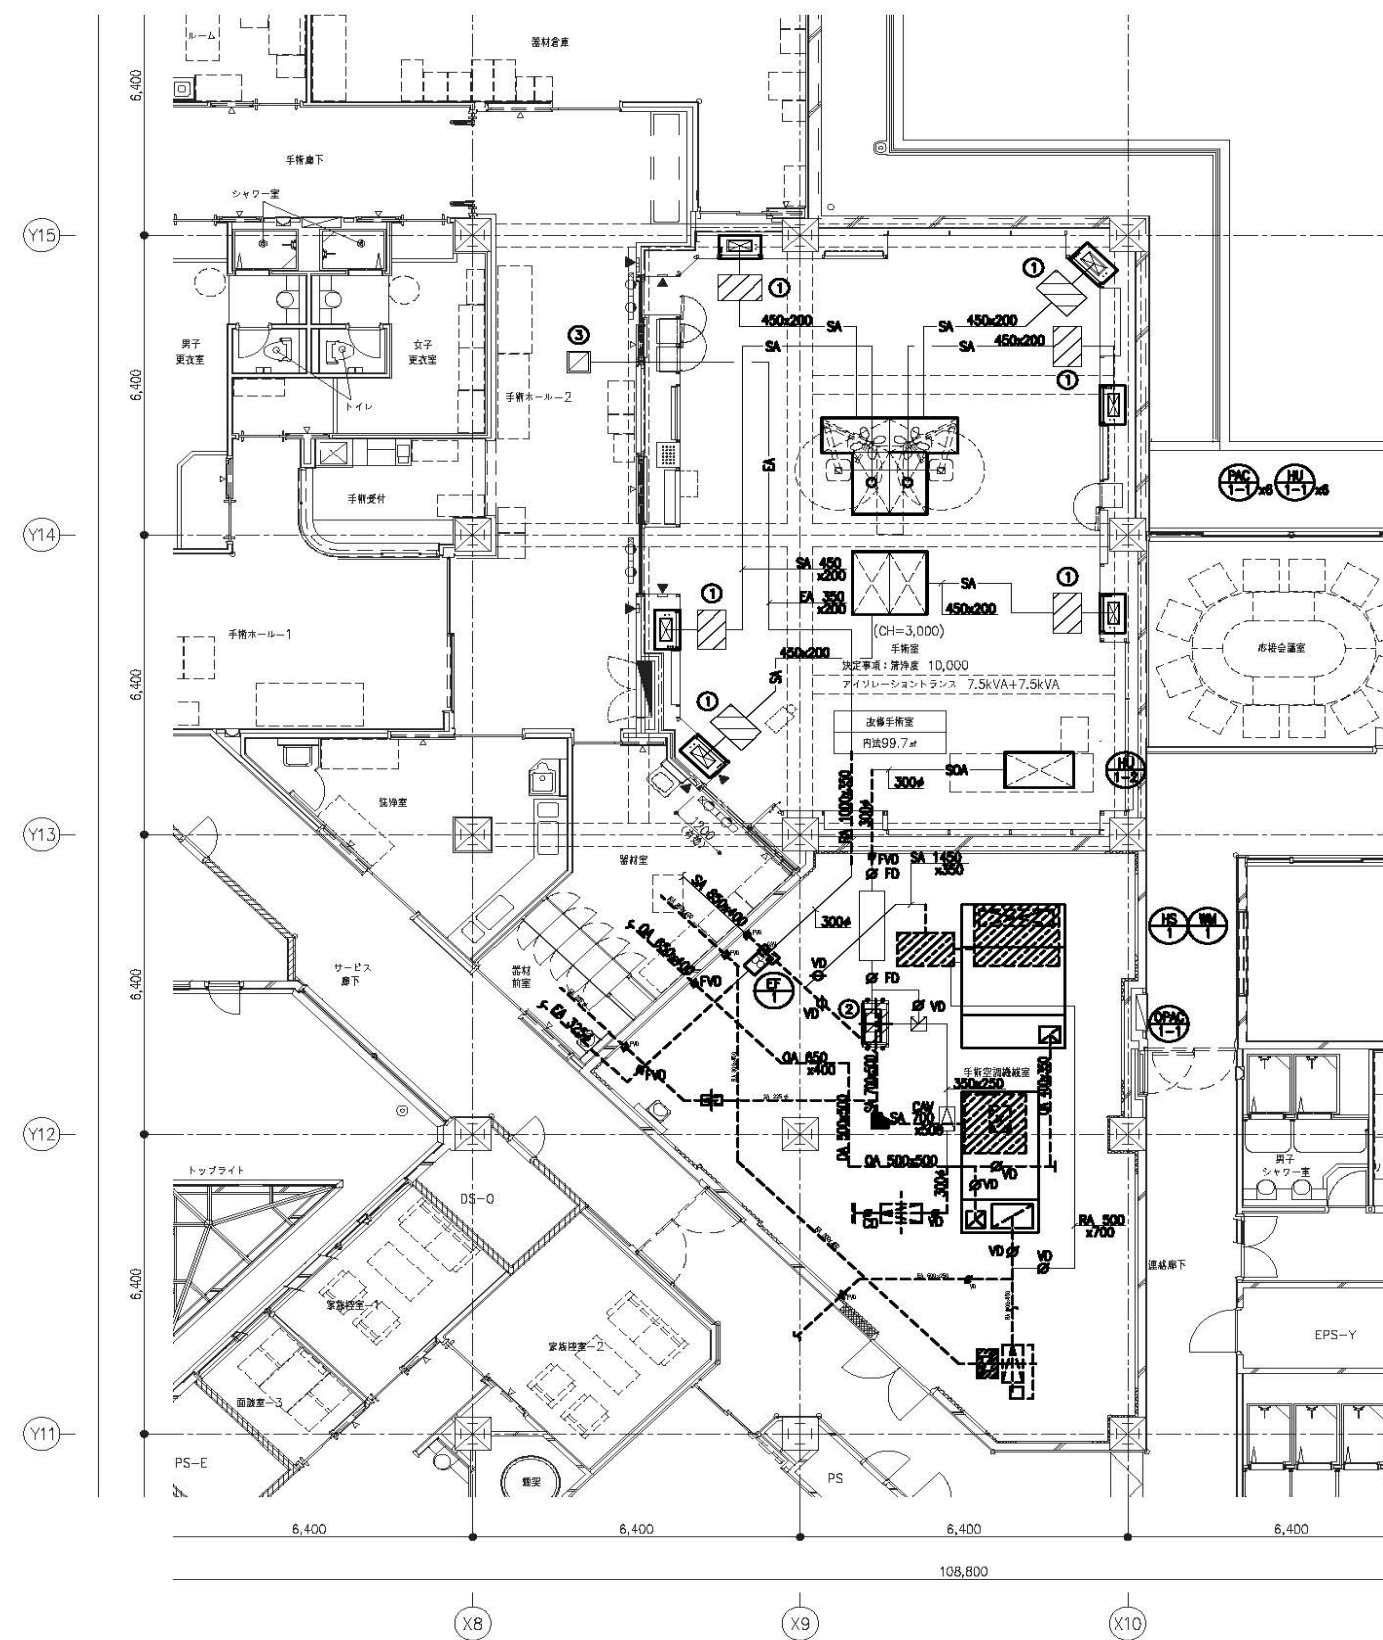


チャンバーリスト			
①	手術室1		
	型 式	SAチャンバー	
	サイズ	850x550x500H	6
	GW25t	内貼	
②	OPAC-1-1		
	型 式	SOAチャンバー	
	サイズ	1000x500x500H	1
	GW50t	内貼	
③	手術室ホール2		
	型 式	EAガラリ	
	サイズ	HS 450x450	1
	BOX	650x650x400H	
		GW25t 内貼	

----- : 破線は既存再利用とする

委 託 名	横浜市立脳卒中・神経脊椎センター旧手術室整備委託	図番	機6 / 機15
図 面 名 称	空調仕様_ダクト平面図	縮尺	NON SCALE



委 託 名	横浜市立脳卒中・神経脊椎センター旧手術室整備委託	図番	機7 / 機15
図 面 名 称	空調仕様__配管平面図	縮尺	NON SCALE

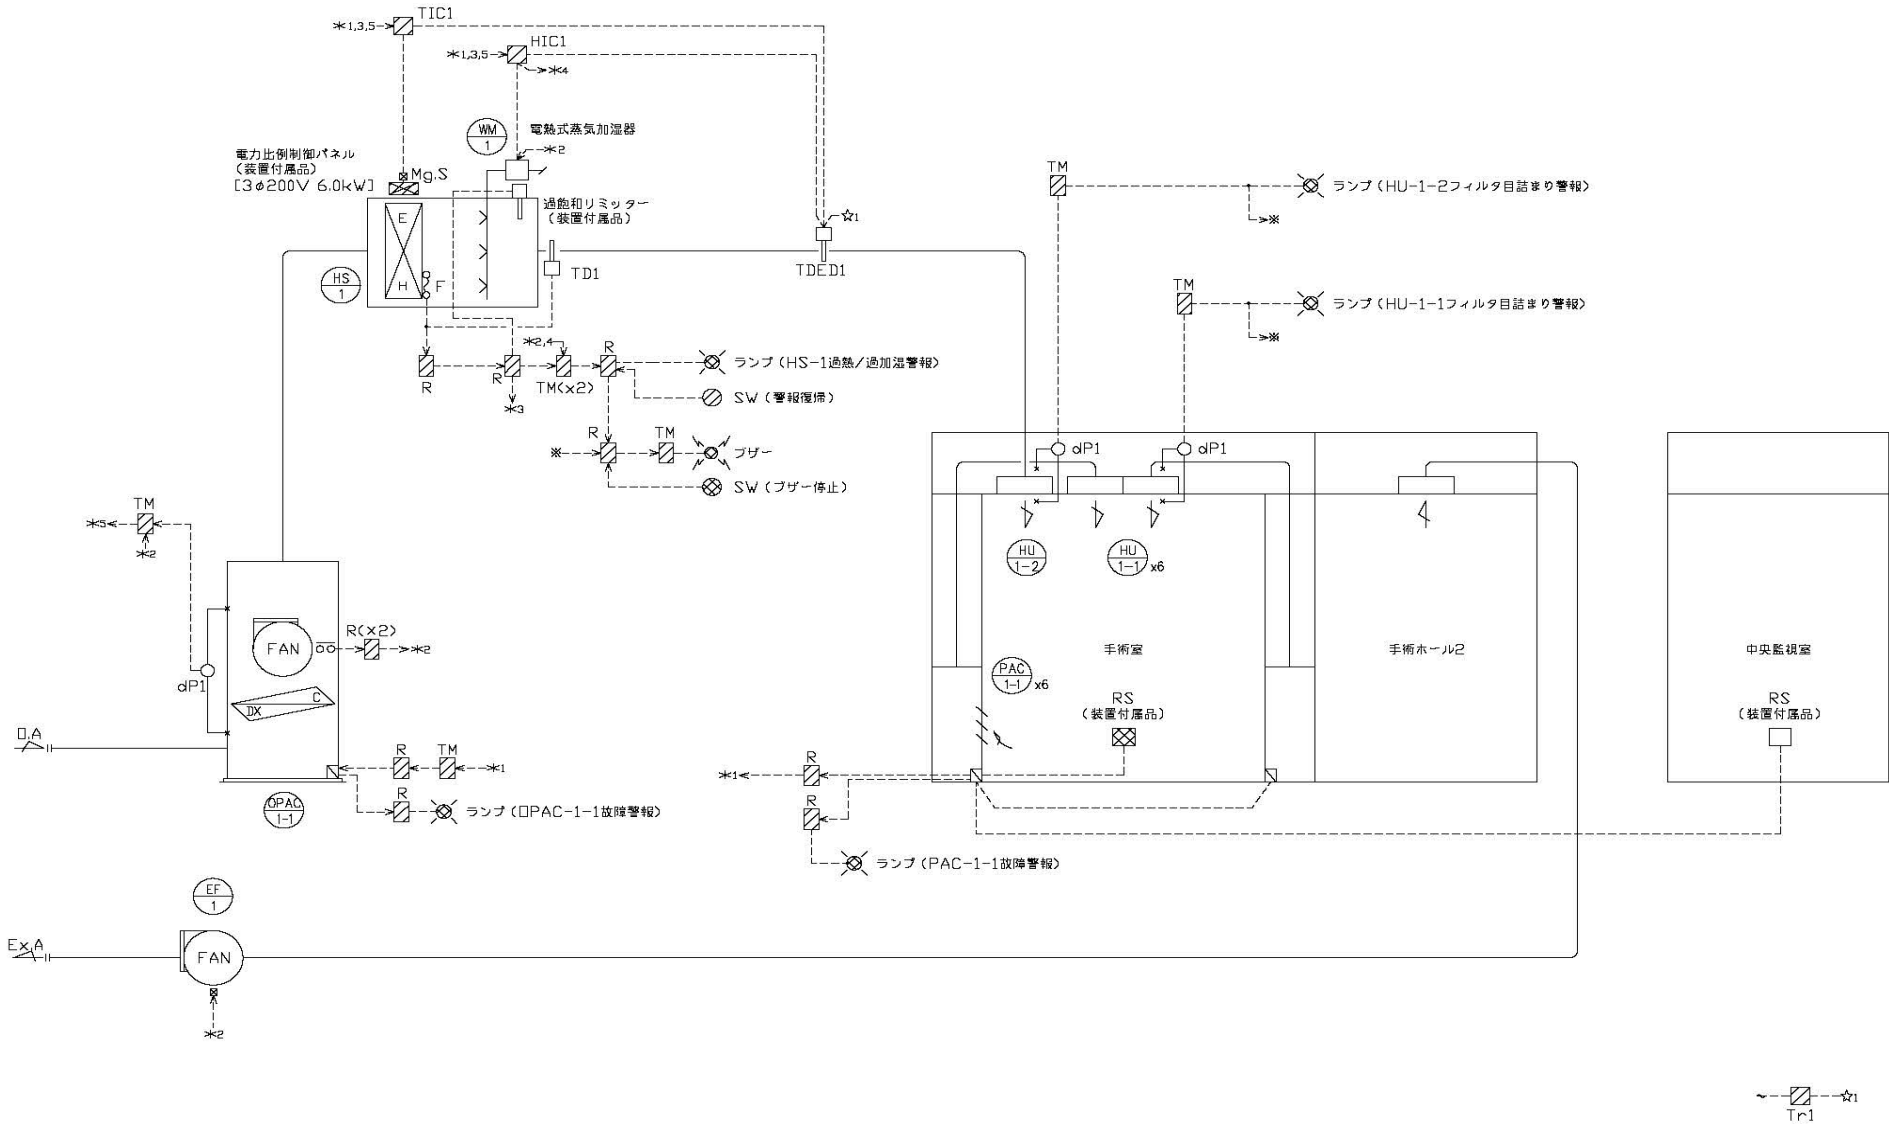

- 外気処理の概要
(夏季)
外気露点温度が14℃以上の場合、外気処理機(設定吐出温度14℃)にて冷却除湿を行う。
その後、電気ヒーターにて再熱を行う。
(冬季)
外気処理機(設定吐出温度17℃)にて加熱を行う。
その後、電気ヒーターにて再熱を行う。
給気露点温度が満足しない場合は、電熱式蒸気加湿器にて加湿を行う。
- 制御項目
1. 給気温度制御
給気温度により電気ヒーターの比例制御を行う。
2. 給気露点温度制御
給気露点温度により電熱式蒸気加湿器の比例制御を行う。
3. 手術室内温度制御 [PAC-1-1]
パッケージ付属リモコンスイッチ(RS)により、手術室内温度設定を行う。
4. パッケージ停止時のインターロック制御
(対象：電気ヒーター／加湿器／排気ファン)
5. パッケージファン運転監視
差圧スイッチにより、パッケージファン運転の監視を行う。
タイマー回路により、運転ハンチング出力を防止する。
6. ヒータ過熱防止制御
ヒータ付層ヒューズ熔断時、または給気ダクト内温度の異常上昇時、
警報発報及び電気ヒータの強制停止を行う。
警報発報による停止状態からの復帰は、壁面SWにて行う。
7. 過加湿異常警報
下記の条件時、過加湿異常を検出し、加湿器を停止する。
・ファン停止時：ケーシング内温度にて検出
・ファン運転時：給気露点温度上限にて検出
8. フィルター目詰まり監視
差圧スイッチにより、フィルター目詰まりの監視を行う。
タイマー回路により、警報ハンチング出力を防止する。
9. 電気ヒータ余熱放出 (□PAC-1-1パッケージ本体機能)
パッケージ停止時、電気ヒータ余熱放出のため、□PAC-1-1パッケージファンの残留運転を行う。
- (注記) 1. HS-1電気ヒーターを除き、電源供給工事は電気設備工事とする。
2. 屋内機～屋外機間信号線は手術室空調設備工事(冷媒共巻)とする。

自動制御機器表


機器記号	名称	形番	備考
dP1	微差圧スイッチ	—	装置付属品
HIC1	露点温度指示調節計	R3B	
R	補助リレー	—	
RS	リモコンスイッチ	—	装置付属品
SW	スイッチ	—	
TM	タイマー	—	
TD1	ダクト用温度調節器	TY6801Z	
TDED1	ダクト用温度・露点温度センサ	HTY1010	
TIC1	温度指示調節計	R3B	
Tr1	トランス	ATY02Z	

設置法表

機 名	形 状	参考寸法			備 考
		W	H	D	
自動制御盤	自立	700	1950	400	
〈情報パネル〉	—	—	—	—	情報パネル組込

凡例	
	自動制御盤内取付機器
	情報パネル組込機器

委 託 名	横浜市立脳卒中・神経脊椎センター旧手術室整備委託	図番	機8 / 機15
図 面 名 称	空調仕様_自動制御計装図	縮尺	NON SCALE

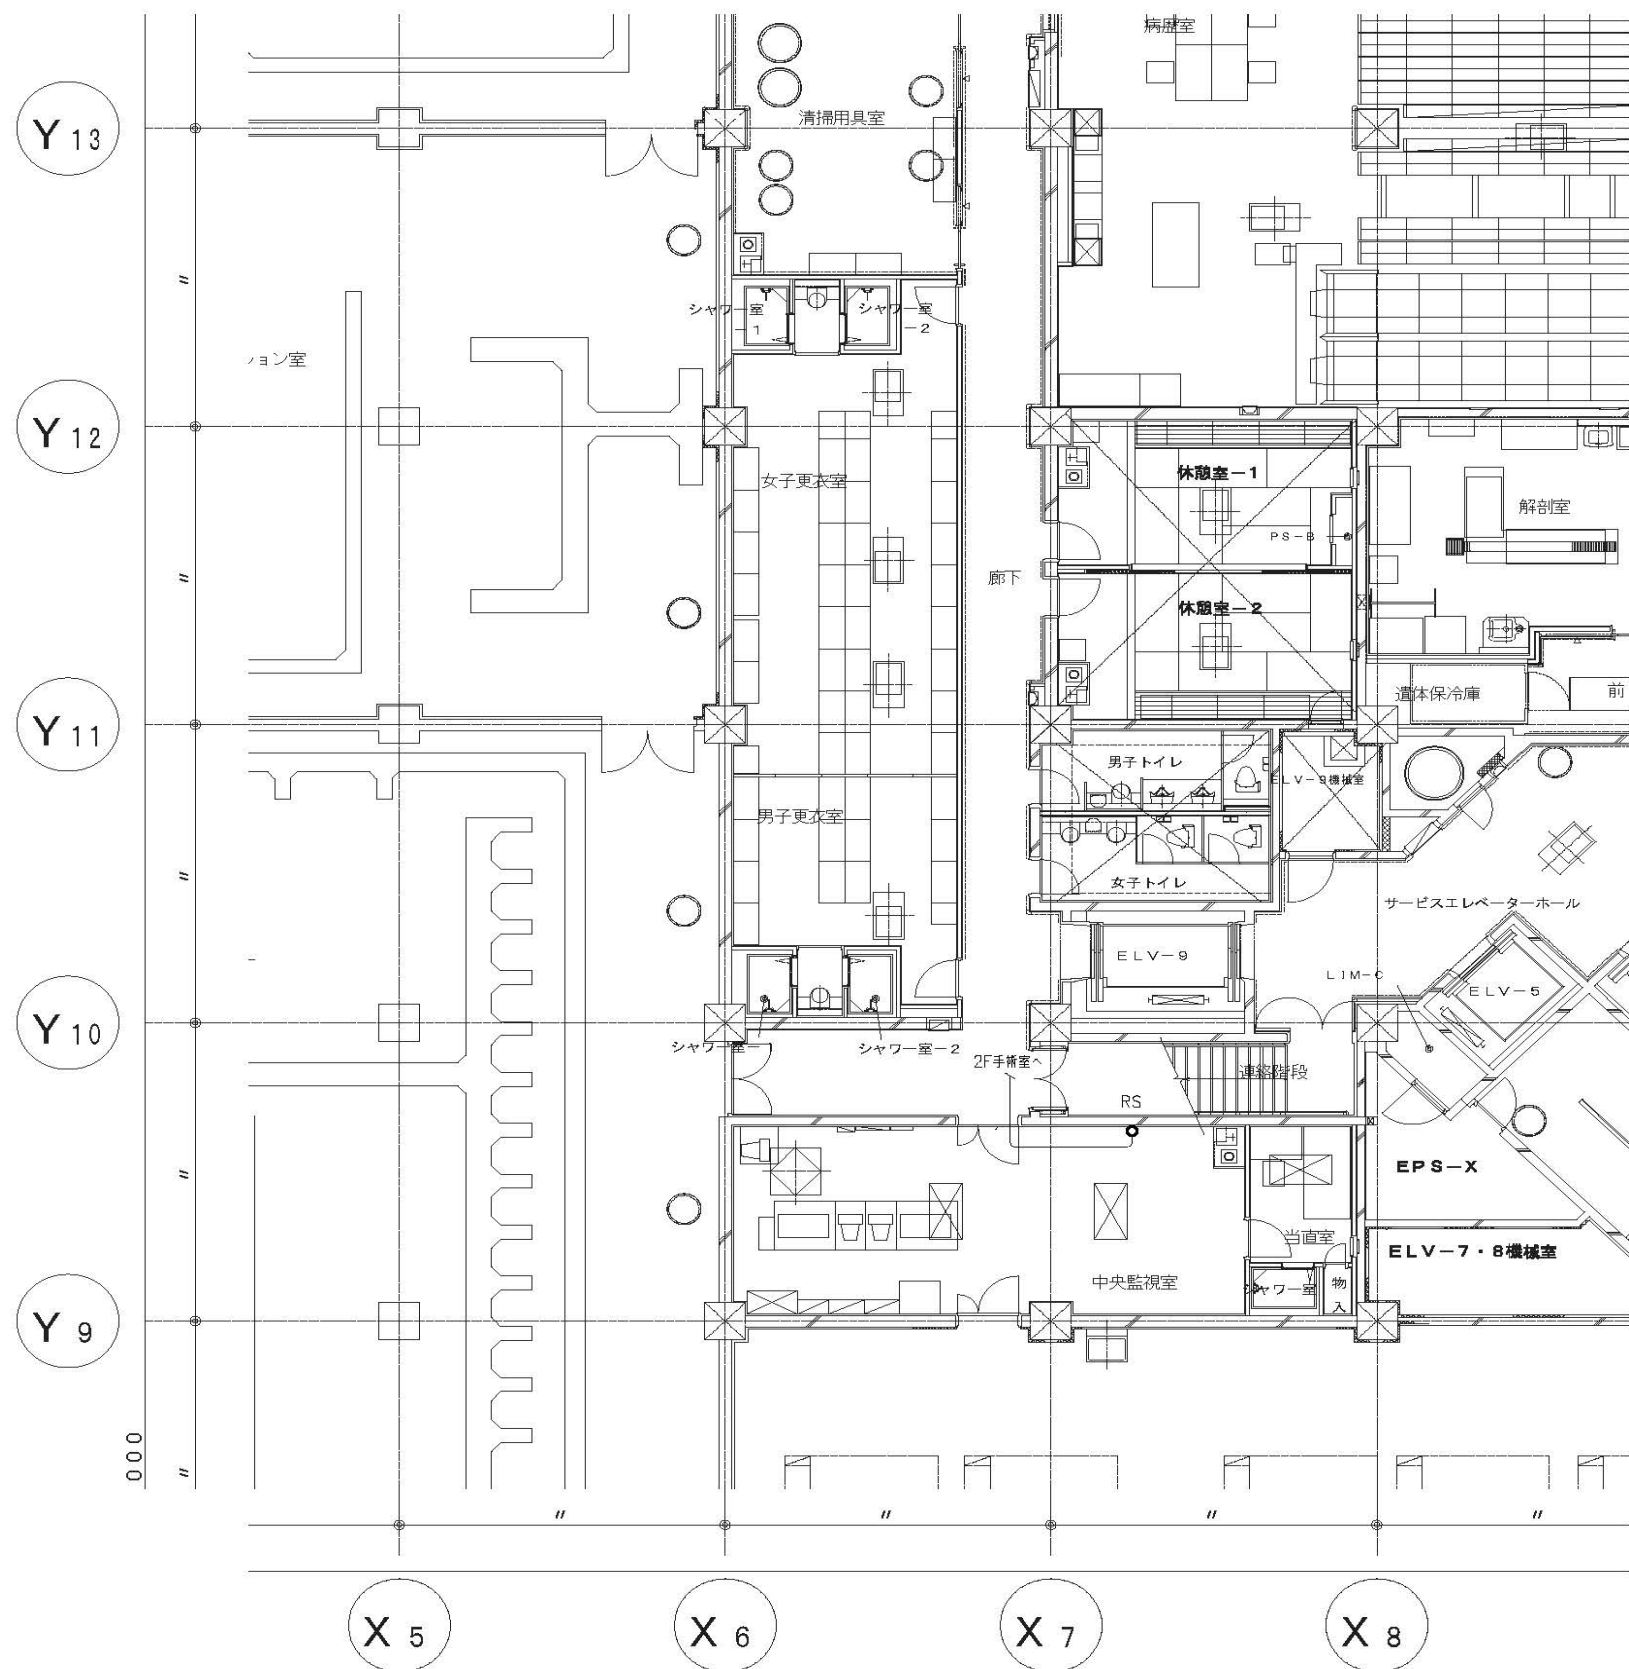


記号凡例	
平面図記号	内 容
○	露出配管
—	天井内コログン配管

機器凡例		配 管		配 管
シンボル	記 号	配 管		(室内) (屋外)
●	RS	QWS1.25a	- 20 x 1	(100'3)
●	TD1	QW1.25a	- 20 x 1	(E10)
●	TD2H	QWS1.25a	- 80 x 1	(E11)
●	遮断リミッター	QW1.25a	- 20 x 1	(E10)
●	dp1	QW1.25a	- 20 x 1	(100'3/E10)
●	dp2	QW1.25a	- 20 x 1	(100'3/E10)


(特記)
・ 天井内はケーブルコログン配管とする。

委 託 名	横浜市立脳卒中・神経脊椎センター旧手術室整備委託	図番	機10 / 機15
図 面 名 称	空調仕様_自動制御平面図(B2,B3)	縮尺	NON SCALE

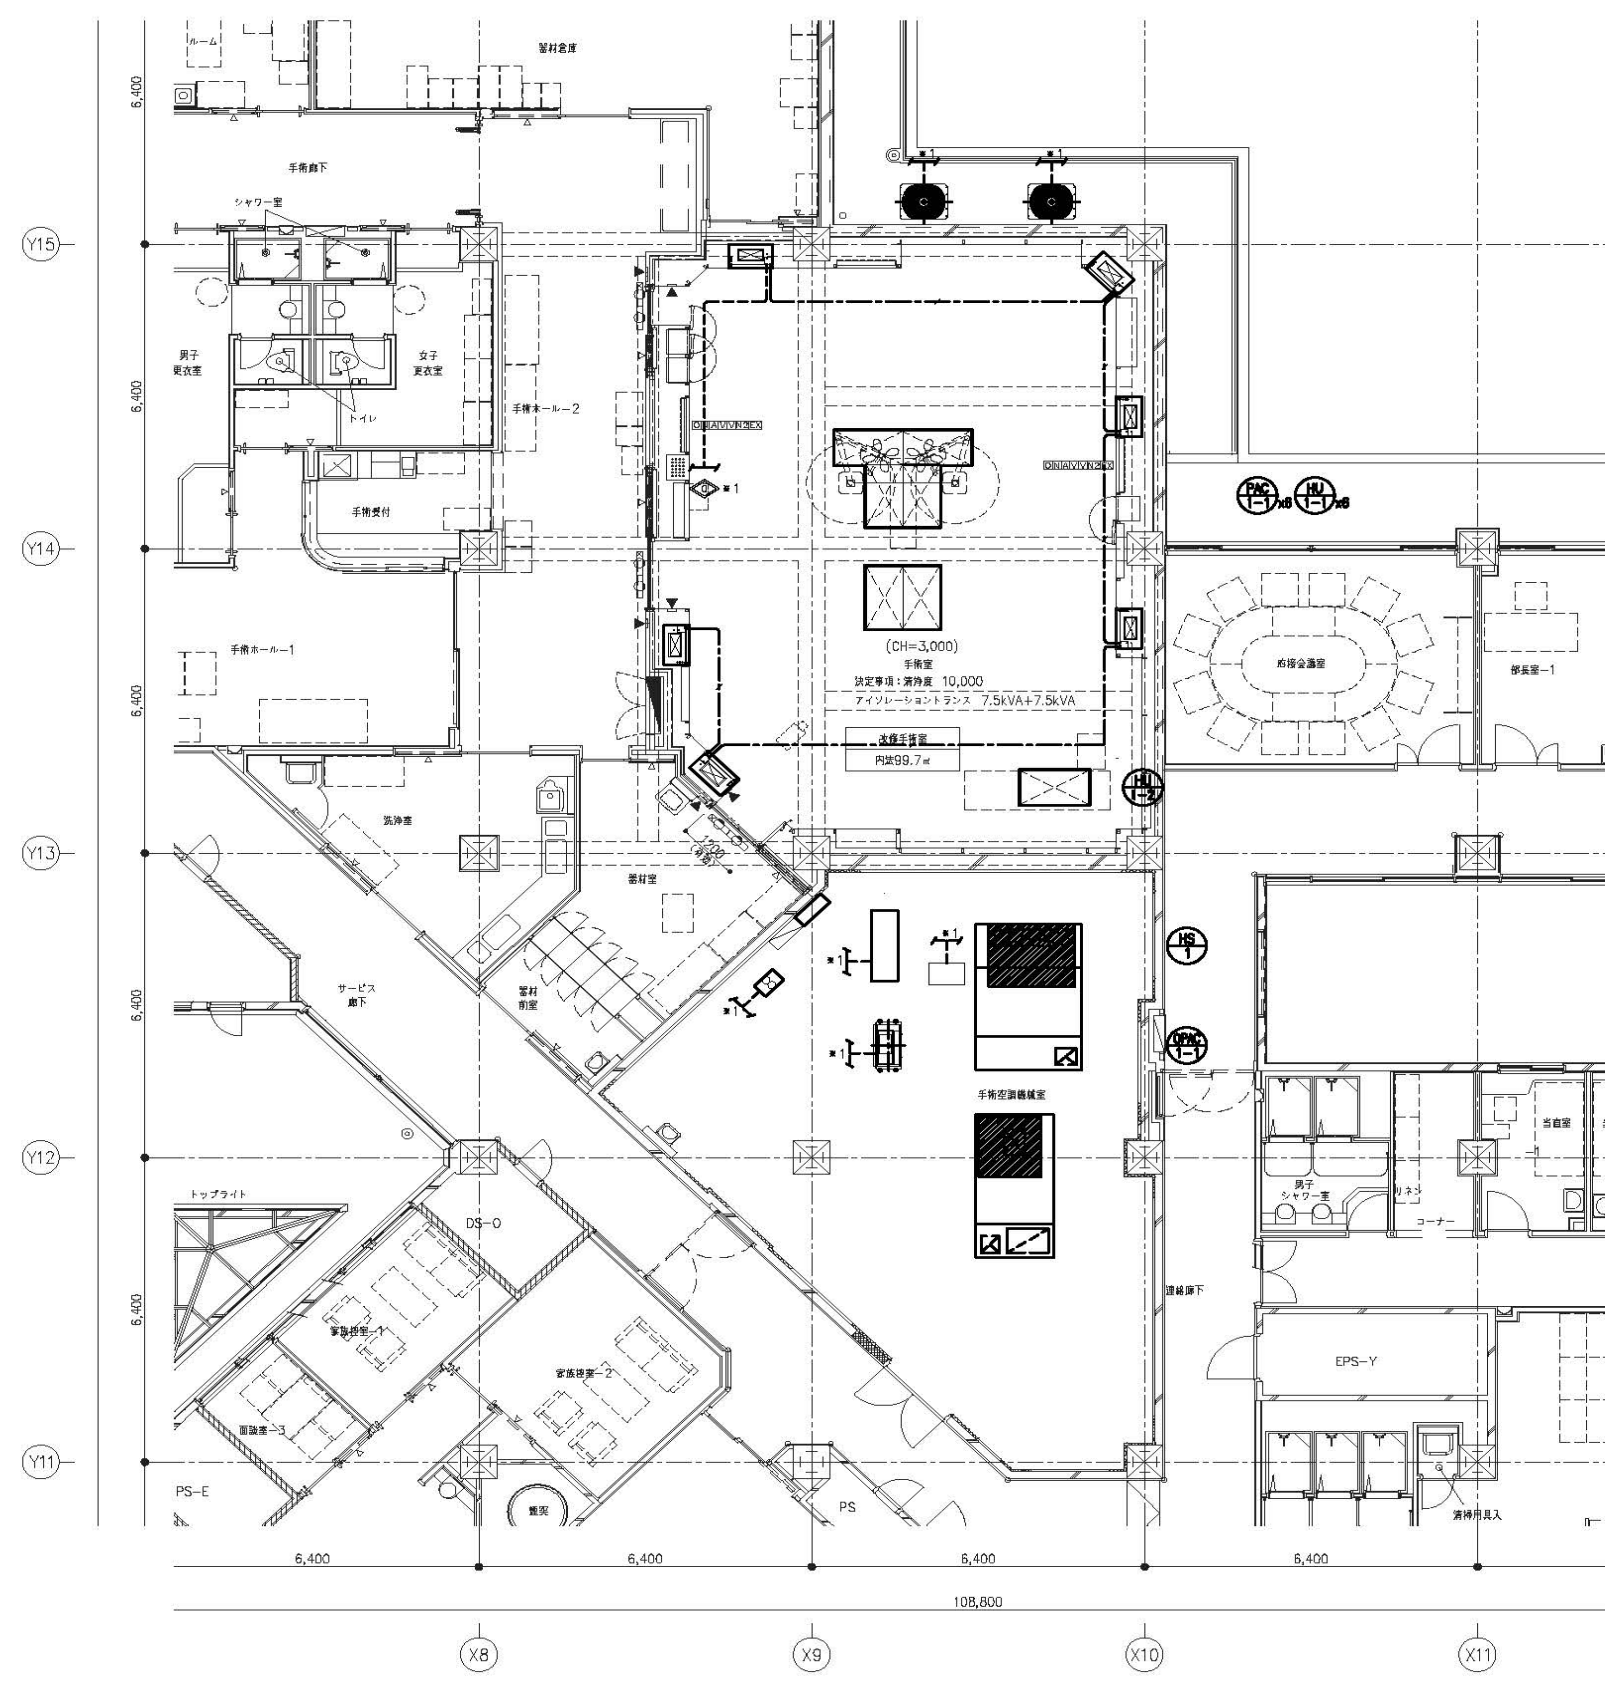


特記事項
1. 特記なき配管配線は下記とする。
WF2.0-3C (R1E) 赤・黒・緑
2. 代表機室への電気供給工事（電気設備本体）は電気工事とする。
※1 代表機室接続まで一次創電気工事とする
機室間の送り配線は手術室工事とする

委 託 名	横浜市立脳卒中・神経脊椎センター旧手術室整備委託	図番	機11 / 機15
図 面 名 称	空調仕様_電気配線図	縮尺	NON SCALE

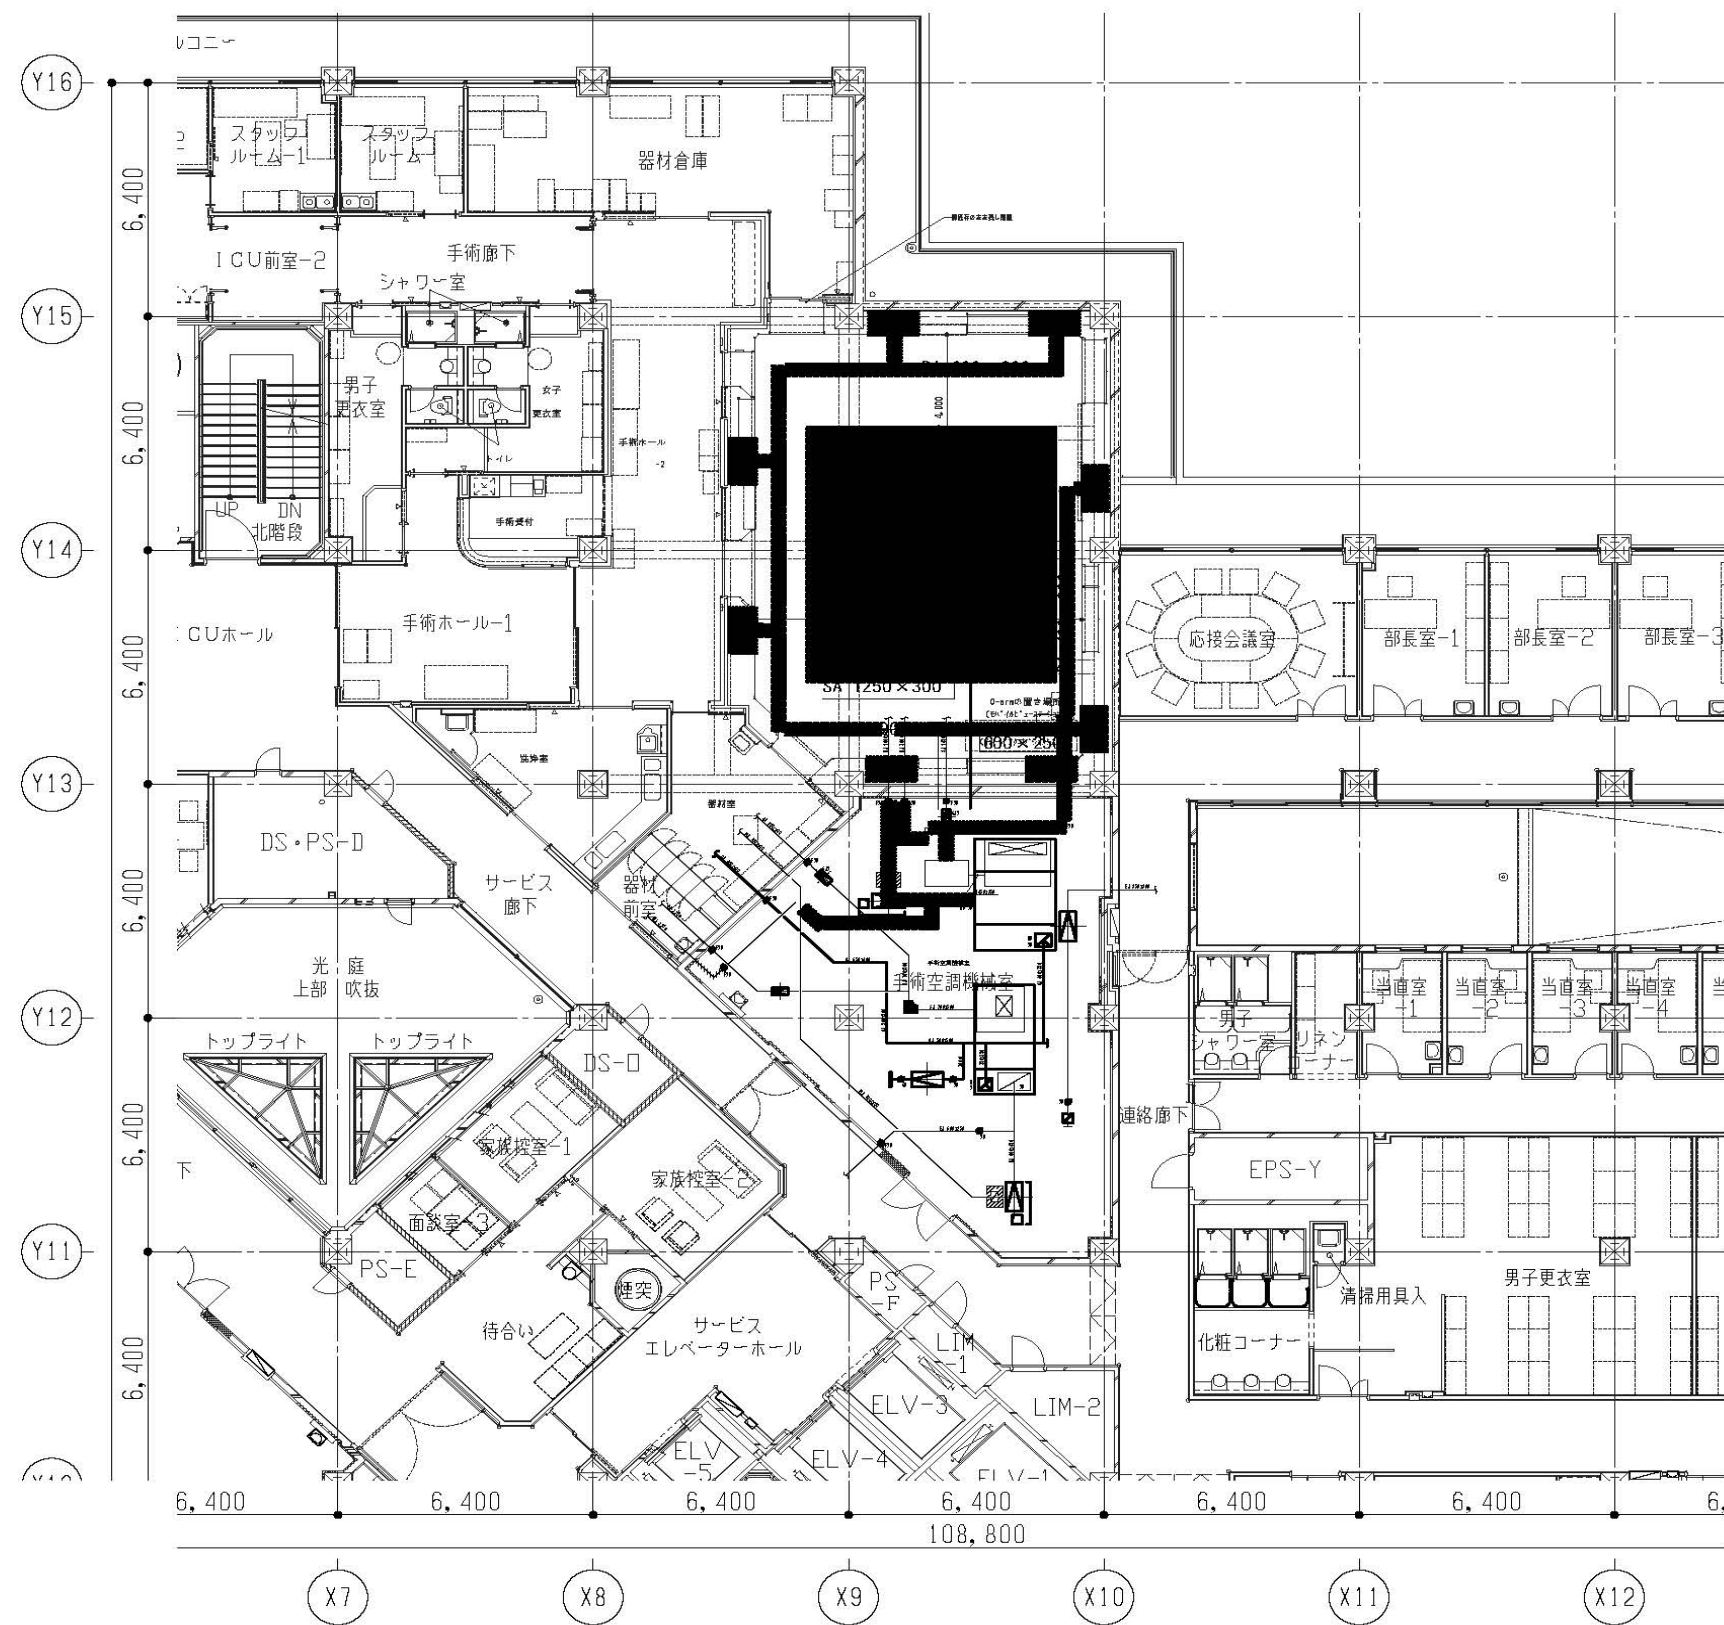

■：撤去範囲


委 託 名	横浜市立脳卒中・神経脊椎センター旧手術室整備委託	図番	機12 / 機15
図 面 名 称	空調仕様_ダクト平面図（撤去図）	縮尺	NON SCALE

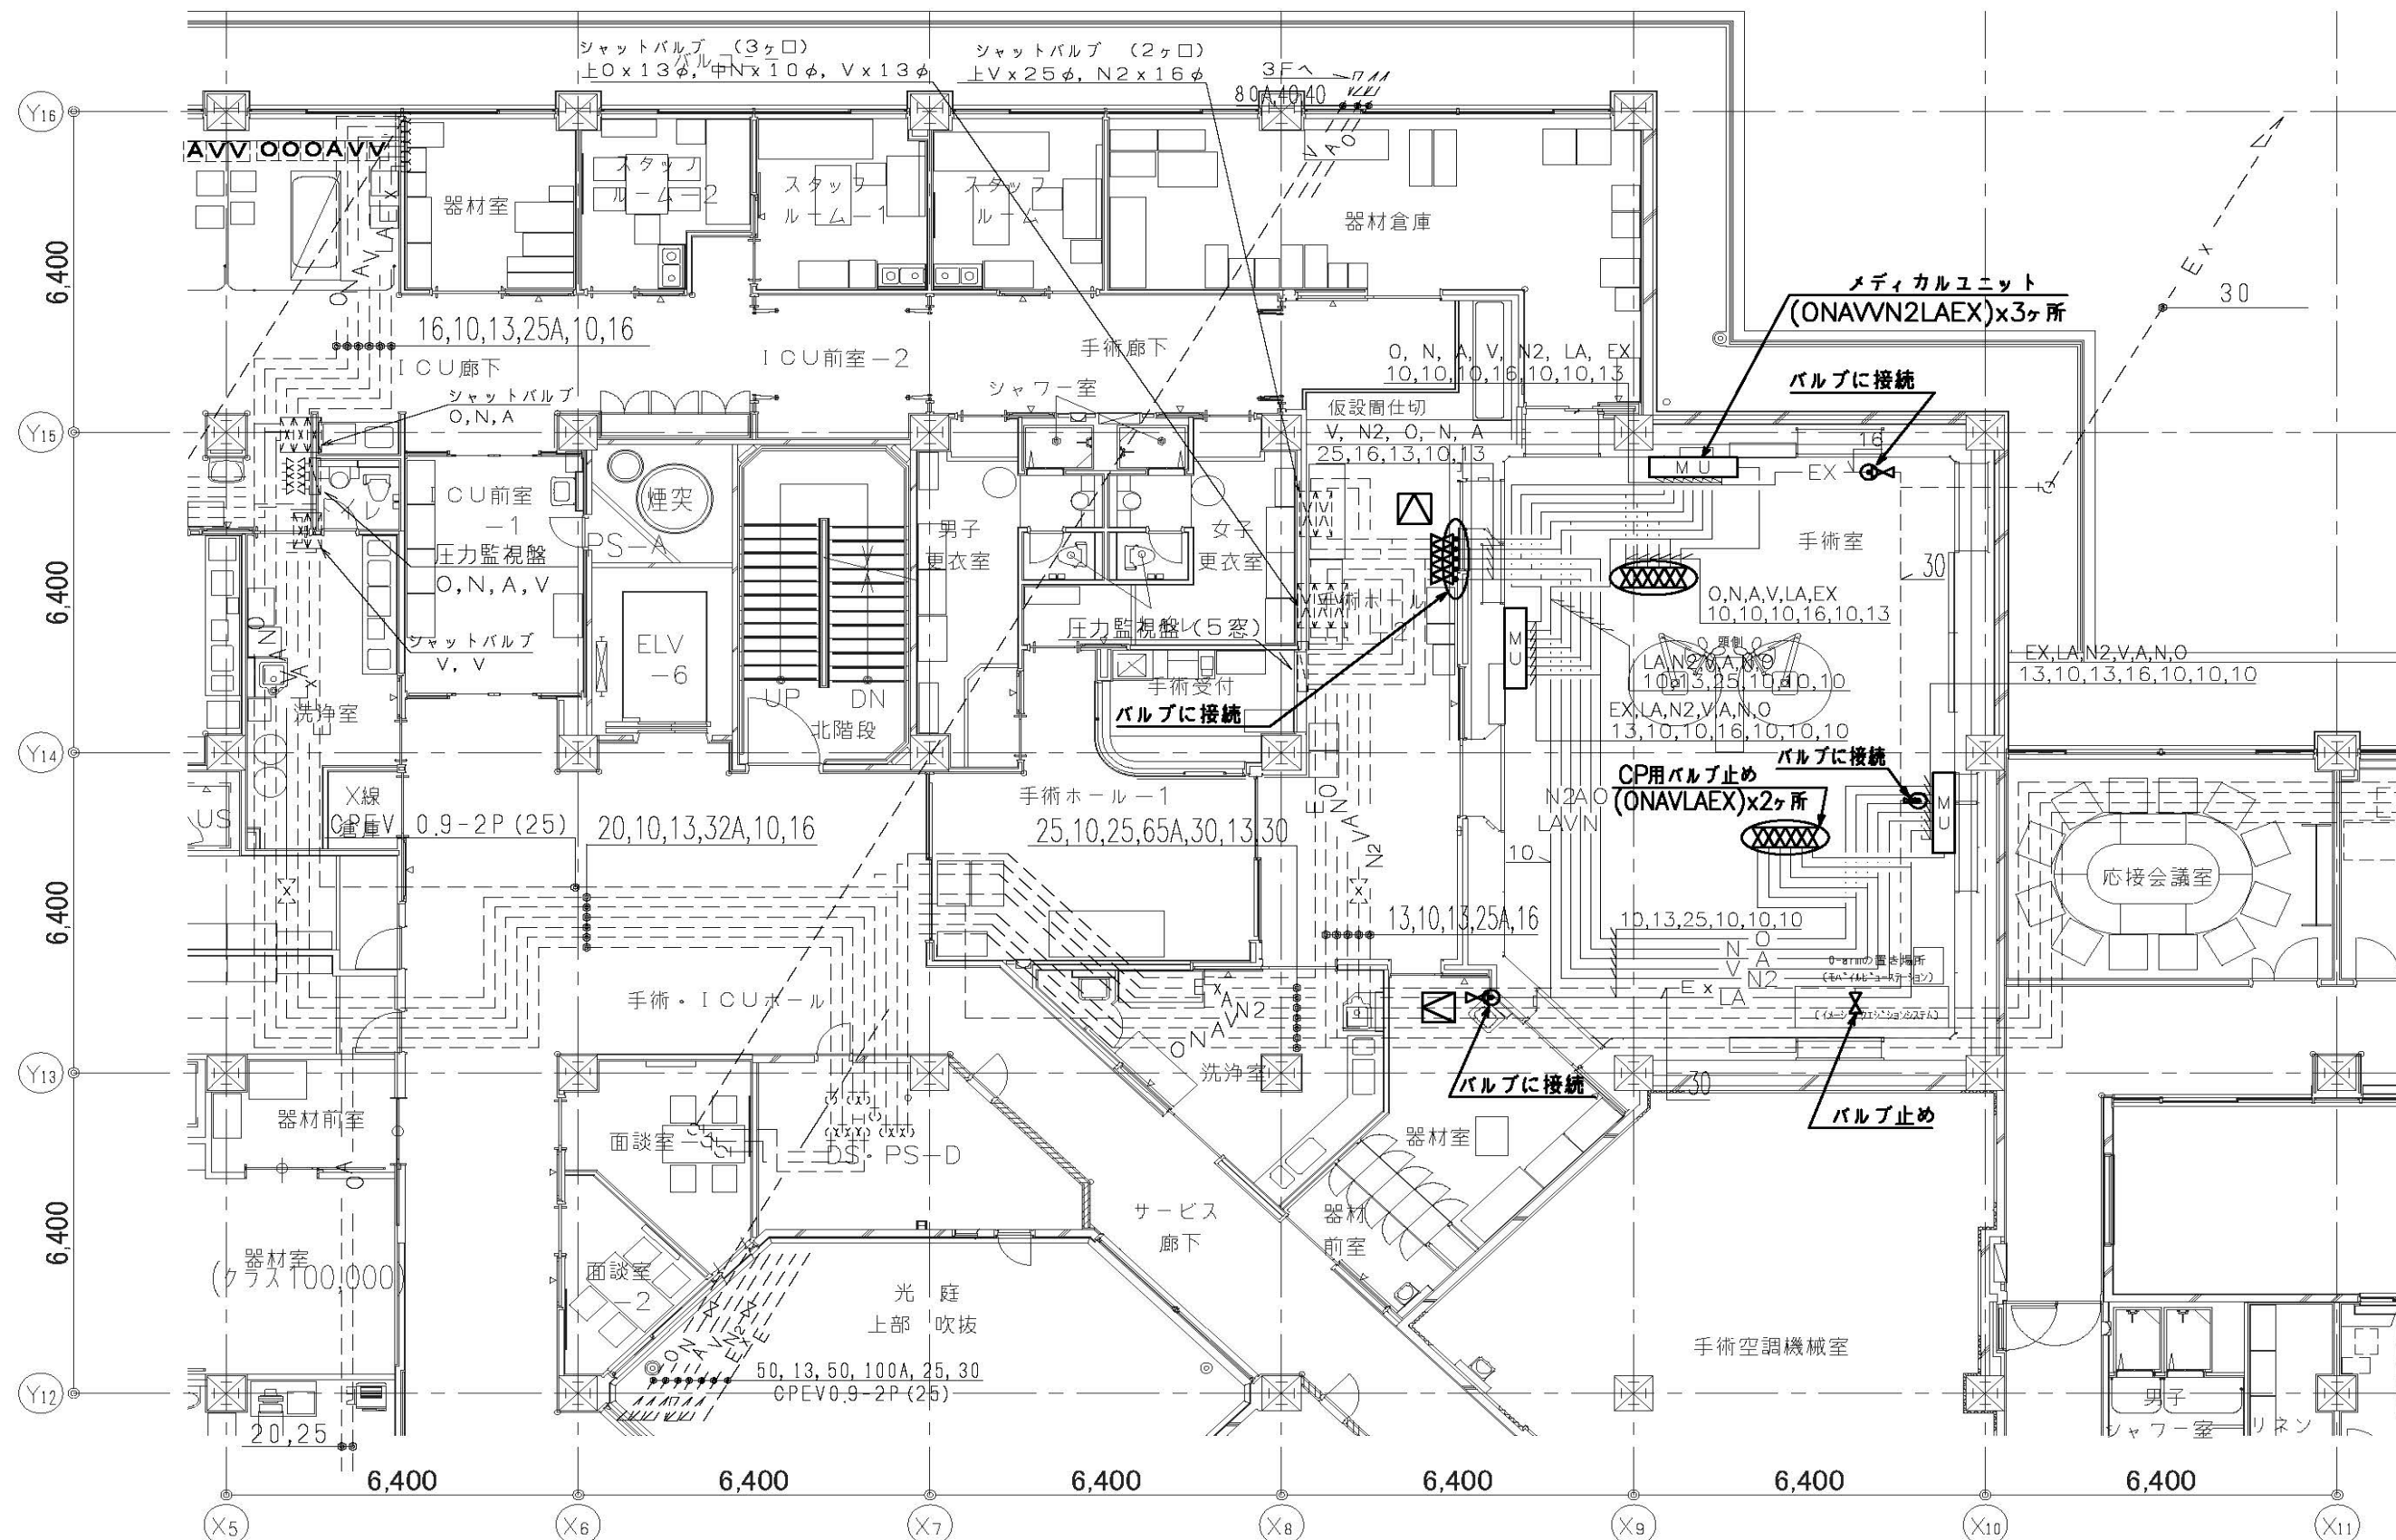


委 託 名	横浜市立脳卒中・神経脊椎センター旧手術室整備委託	図番	機14 / 機15
図 面 名 称	医療ガス設備_改修平面図	縮尺	NON SCALE

＜電気室 既設低圧配電盤＞


名 称	電源・電圧	内 容	今回新設幹線			
			記号	サイズ	負荷名称	負荷容量
保安動力盤No. 2	AC-CC3φ 3W200V	MCCB3P225 / 225 (予備)		EM-CET150	P-2-2 (2)	19.476kW 23.6kVA

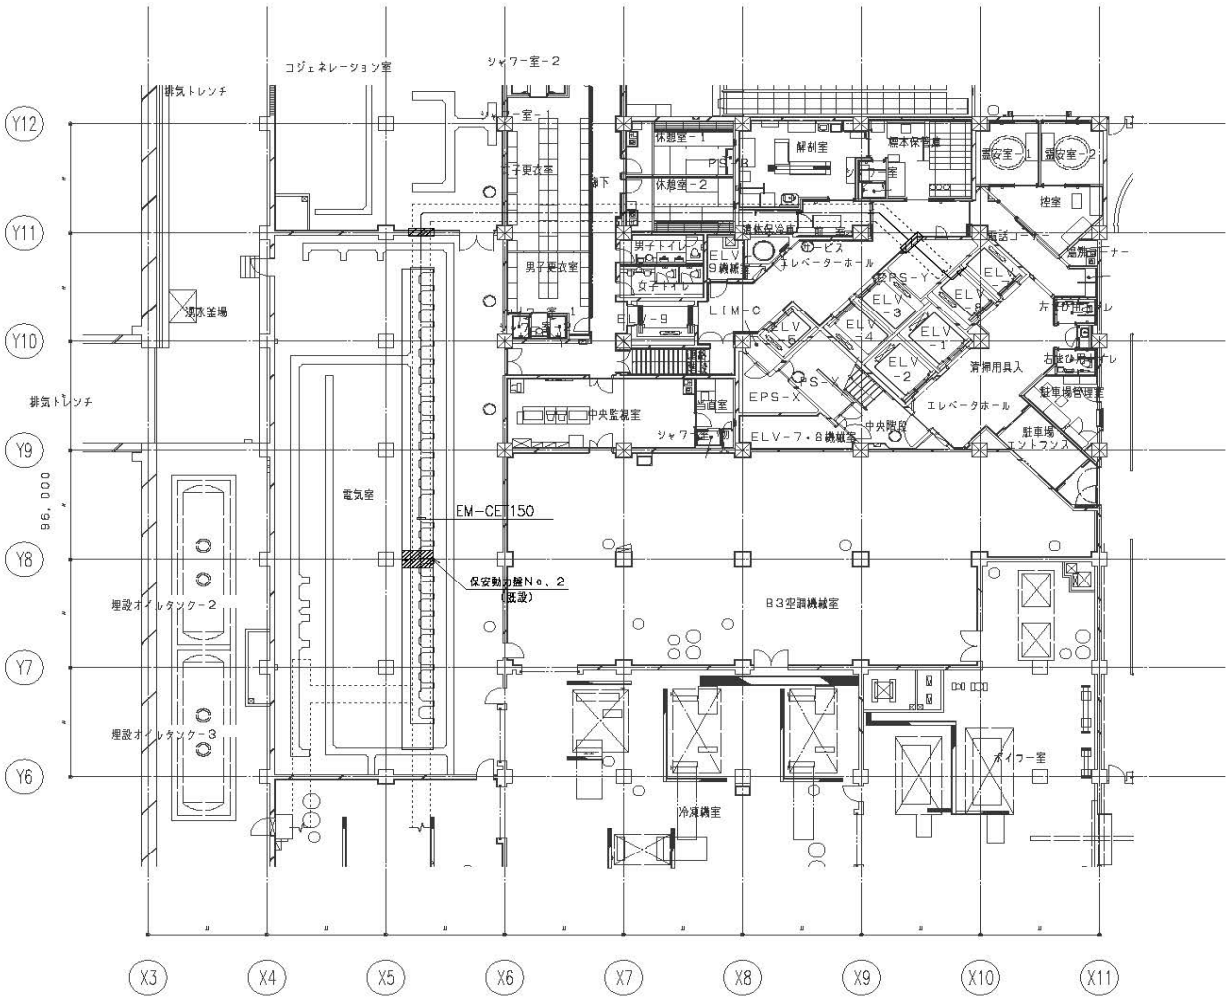

地下2階

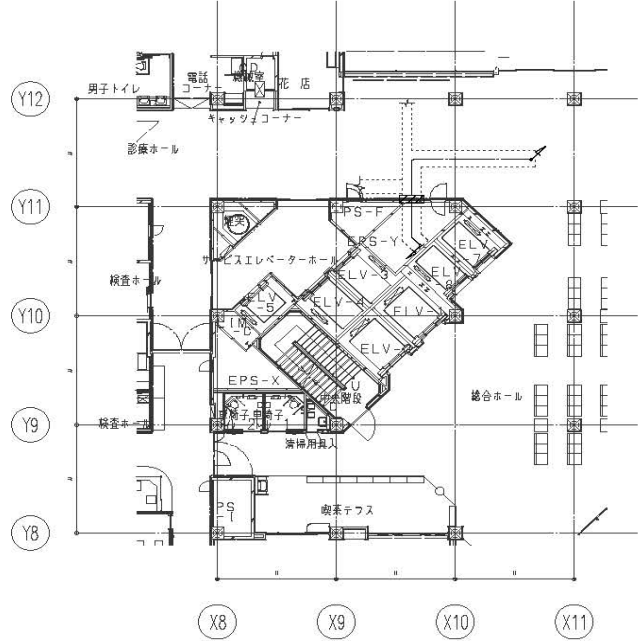

1階

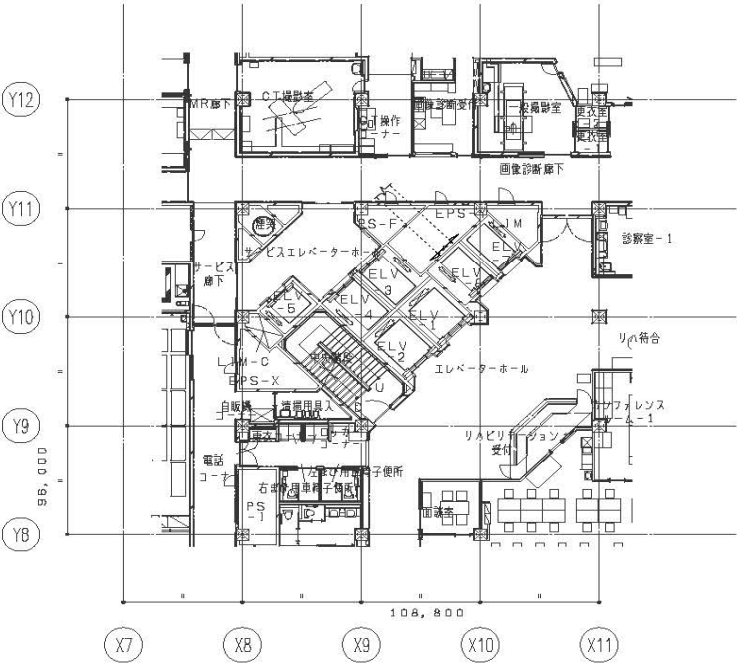


地下1階

(注記)
1. 破線のケーブルフックは既設を示す。
2. 〰〰は既設耐火区画貫通処理箇所を示し、新設配線を布設後、再処理を要すること。


委 託 名	横浜市立脳卒中・神経脊椎センター旧手術室整備委託	図番	電1 / 電5
図 面 名 称	幹線設備 B1,B2,B3平面図	縮尺	NON SCALE

特記
●1 動力線全ての主幹に、電源用パイロットランプを
取付けるものとする。
●2 ●印は、別途制御盤取合を示す。

機 器 名 称 幹 線 番 号		動 力 制 御 リ ス ト				分 岐 開 閉 器 容 量				結 線 記 号		動 力 制 御 盤				警 報 盤		自 動 制 御											
		機 器 番 号	機 器 名 称	電 圧 (V)	容 量 (kW)	二 次 側 配 管 配 線	MCB	ELB	P	AF	AT	主 回 路	操 作 回 路	備 考 (リター-0x72動)	操 作	運 転	表 示 故 障	満 水	減 水	非 常 止	運 転	表 示 故 障	満 水	減 水	操 作	表 示 運 転	故 障		
P-2-2(2) 2 F 手術空調機減速 調製製 自立型 P000 AC-DC 34.3W200V  MCCB 3P 225AF/200AT 計 19.476kW +23.6kVA		—	制御電源	1φ200								○	2	50	20	1	1	—											
		PAC-1	空冷P A C 屋外機	200	9.726	EM-CE14"-3C,EB (G36)							○	3	225	125	A2	—											
		PAC-1-1	空冷P A C 壁吸引FC組込型	1φ200	0.35×6	EM-CE3.5"-3C							○	2	50	20	A1	—											
		OPAC-1	外気処理空冷P A C 屋外機	200	4.37	EM-CE5.5"-4C (G28)							○	3	100	75	A2	—											
		OPAC-1-1	外気処理空冷P A C 用 屋内機	200	3.0	EM-CE3.5"-4C (E25)							○	3	50	50	A1	—											
		WM-1	加湿器	200	17.6kW	EM-CE122"EB (E51)							○	3	100	75	A1	—											
		HS-1	電気ヒーター	200	6.0kW	EM-CE5.5"-4C (E31)							○	3	50	30	A1	—											
		EF-1	手術空調機減速 排風機	200	0.28	EM-CE3.5"-4C (E25)							○	3	50	20	B	3	←自動制御発停	○	○	○						○	
																		</											

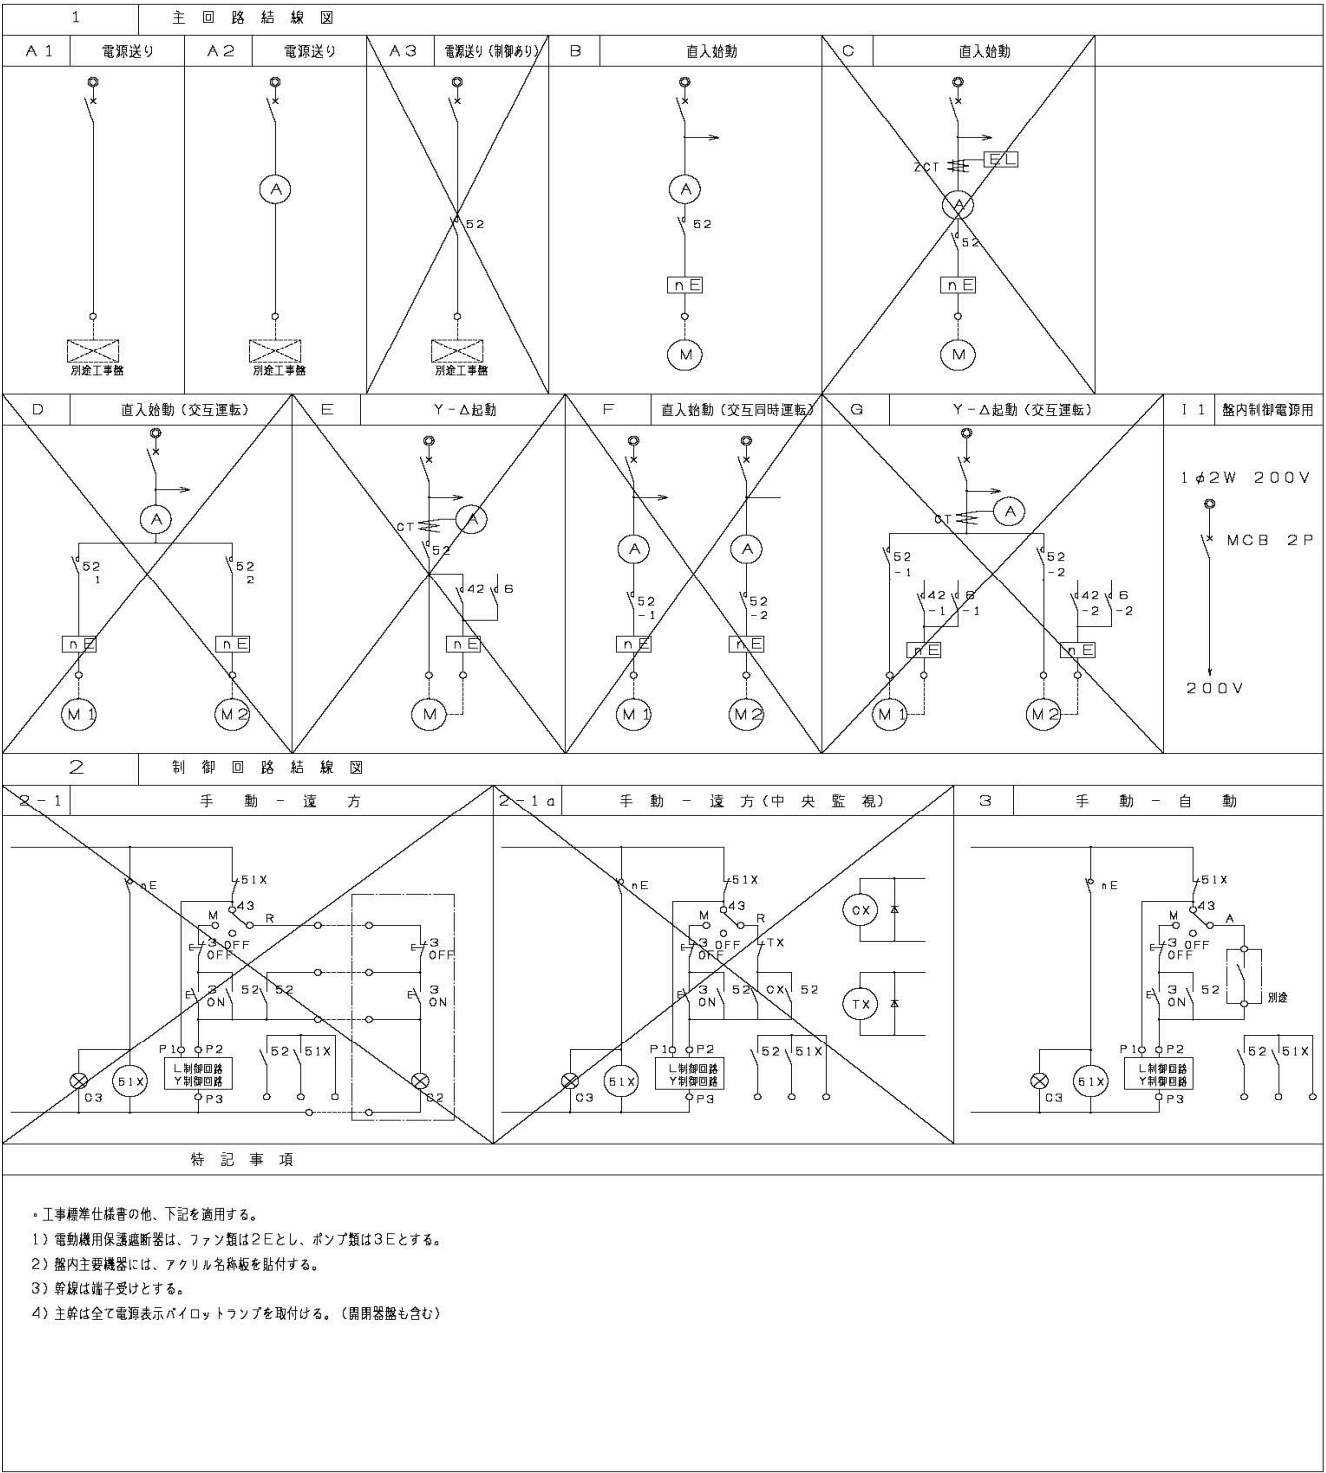

委託名	横浜市立脳卒中・神経脊椎センター旧手術室整備委託	図番	電3 / 電5
図面名称	動力負荷一覧表	縮尺	NON SCALE

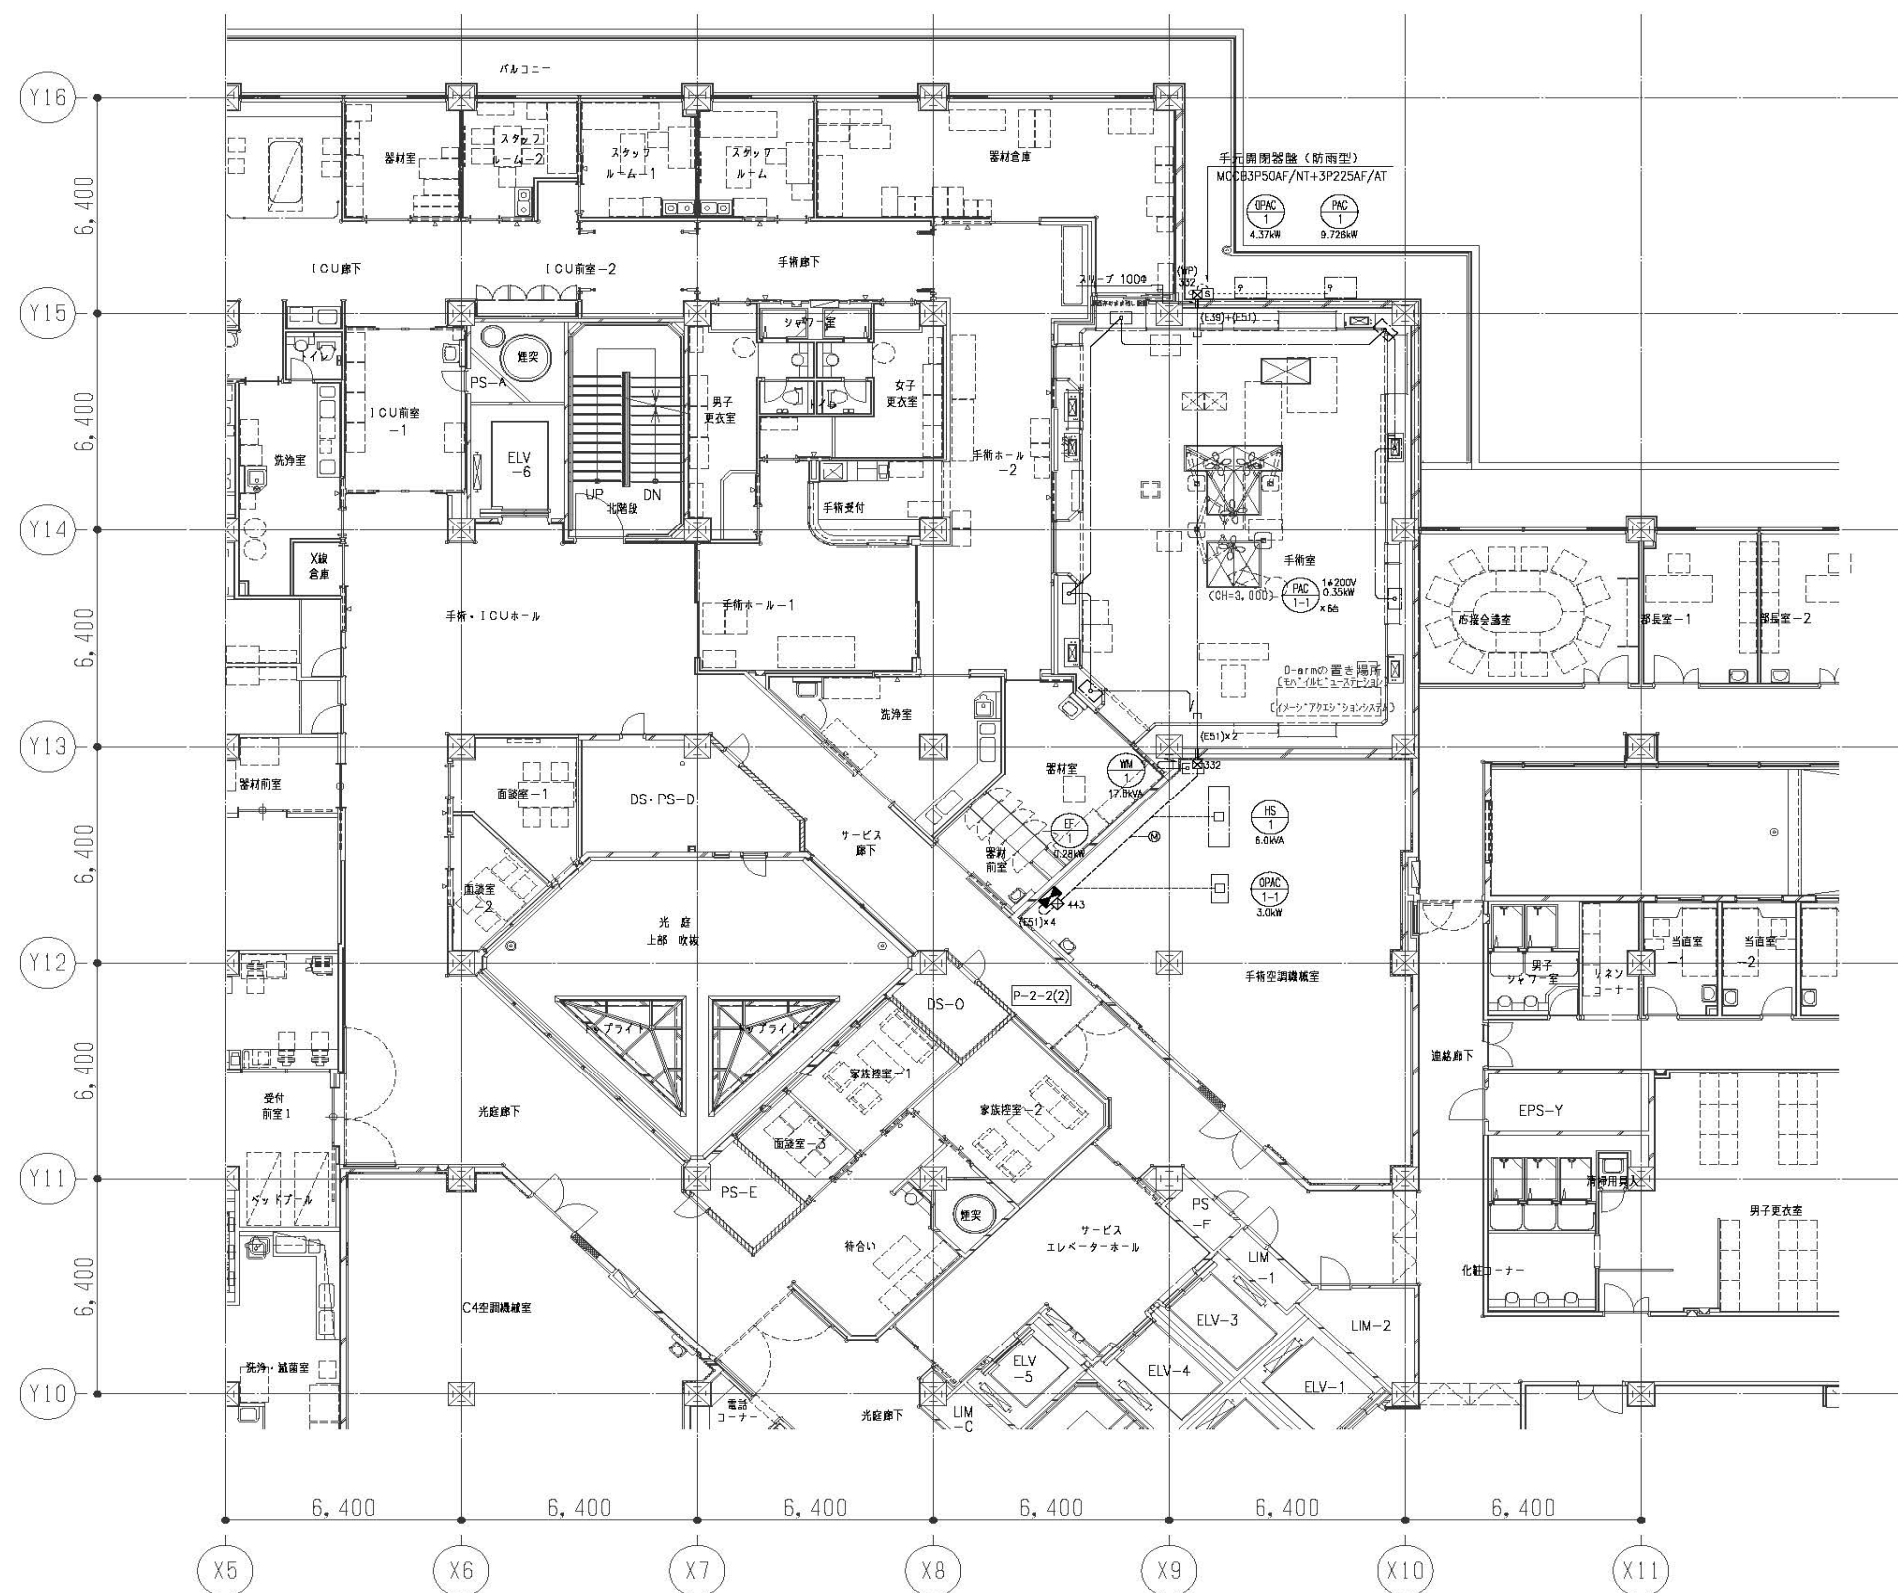



凡例		
記号	名称	備考
■	動力制御盤	
□	手元開閉器	
⊙	電動機	
⊠	プルボックス	
□	ジャンクションボックス	

(注記)
1. 特記なきGは動力機器の配管配線は動力制御盤を参照とする。
(原則として、二重天井内はケーブルコースとする)
2. ——— は二重天井内をかし配線を示し、立上り、引下げ部分は配管にて保護とする。
3. 動力設備の機器名称は下記による。
○：動力機器
4. 特記なきプルボックスサイズは下記による。
⊠332：300x300x200
⊠333：300x300x300
⊠443：400x400x300
(WP)：防水型(密着型)モック仕上

委 託 名	横浜市立脳卒中・神経脊椎センター旧手術室整備委託	図番	電4 / 電5
図 面 名 称	動力設備 2F平面図	縮尺	NON SCALE

設備		
記号	名称	仕様
インターホン		
IN	手術室インターホン設備	BCR-10A 相当品
IN	手術室インターホン設備	BM-307FBS-403F 相当品
IN	インターホン設備	IE-A 相当品
IN	インターホン設備	IF-DA 相当品
BGM設備		
AV	主装置ユニット	AV-P2800 相当品(別途工事)
MA	ミキシングアンプ	MA-BT240 相当品(別途工事)
CD	CD/メモリープレーヤー	CD-U400 相当品(別途工事)
W	ワゴン接続プレート	専用器具
SP	天井埋込スピーカー	クリーンルーム用 SB-HC10CL 相当品
CL	カットリレー	(別途工事)

- (注記)
1. 特記なき配管配線は下記による。
- (BGM設備)
- EM-HP1.2-3C 配管保護部分 (PF16)
- EM-AE1.2-2C 配管保護部分 (PF16)
2. 手術室インターホン及び互換インターホンは既設配線を利用して機器の更新を行う。
既存機器は撤去する。(互換手機は撤去済み)

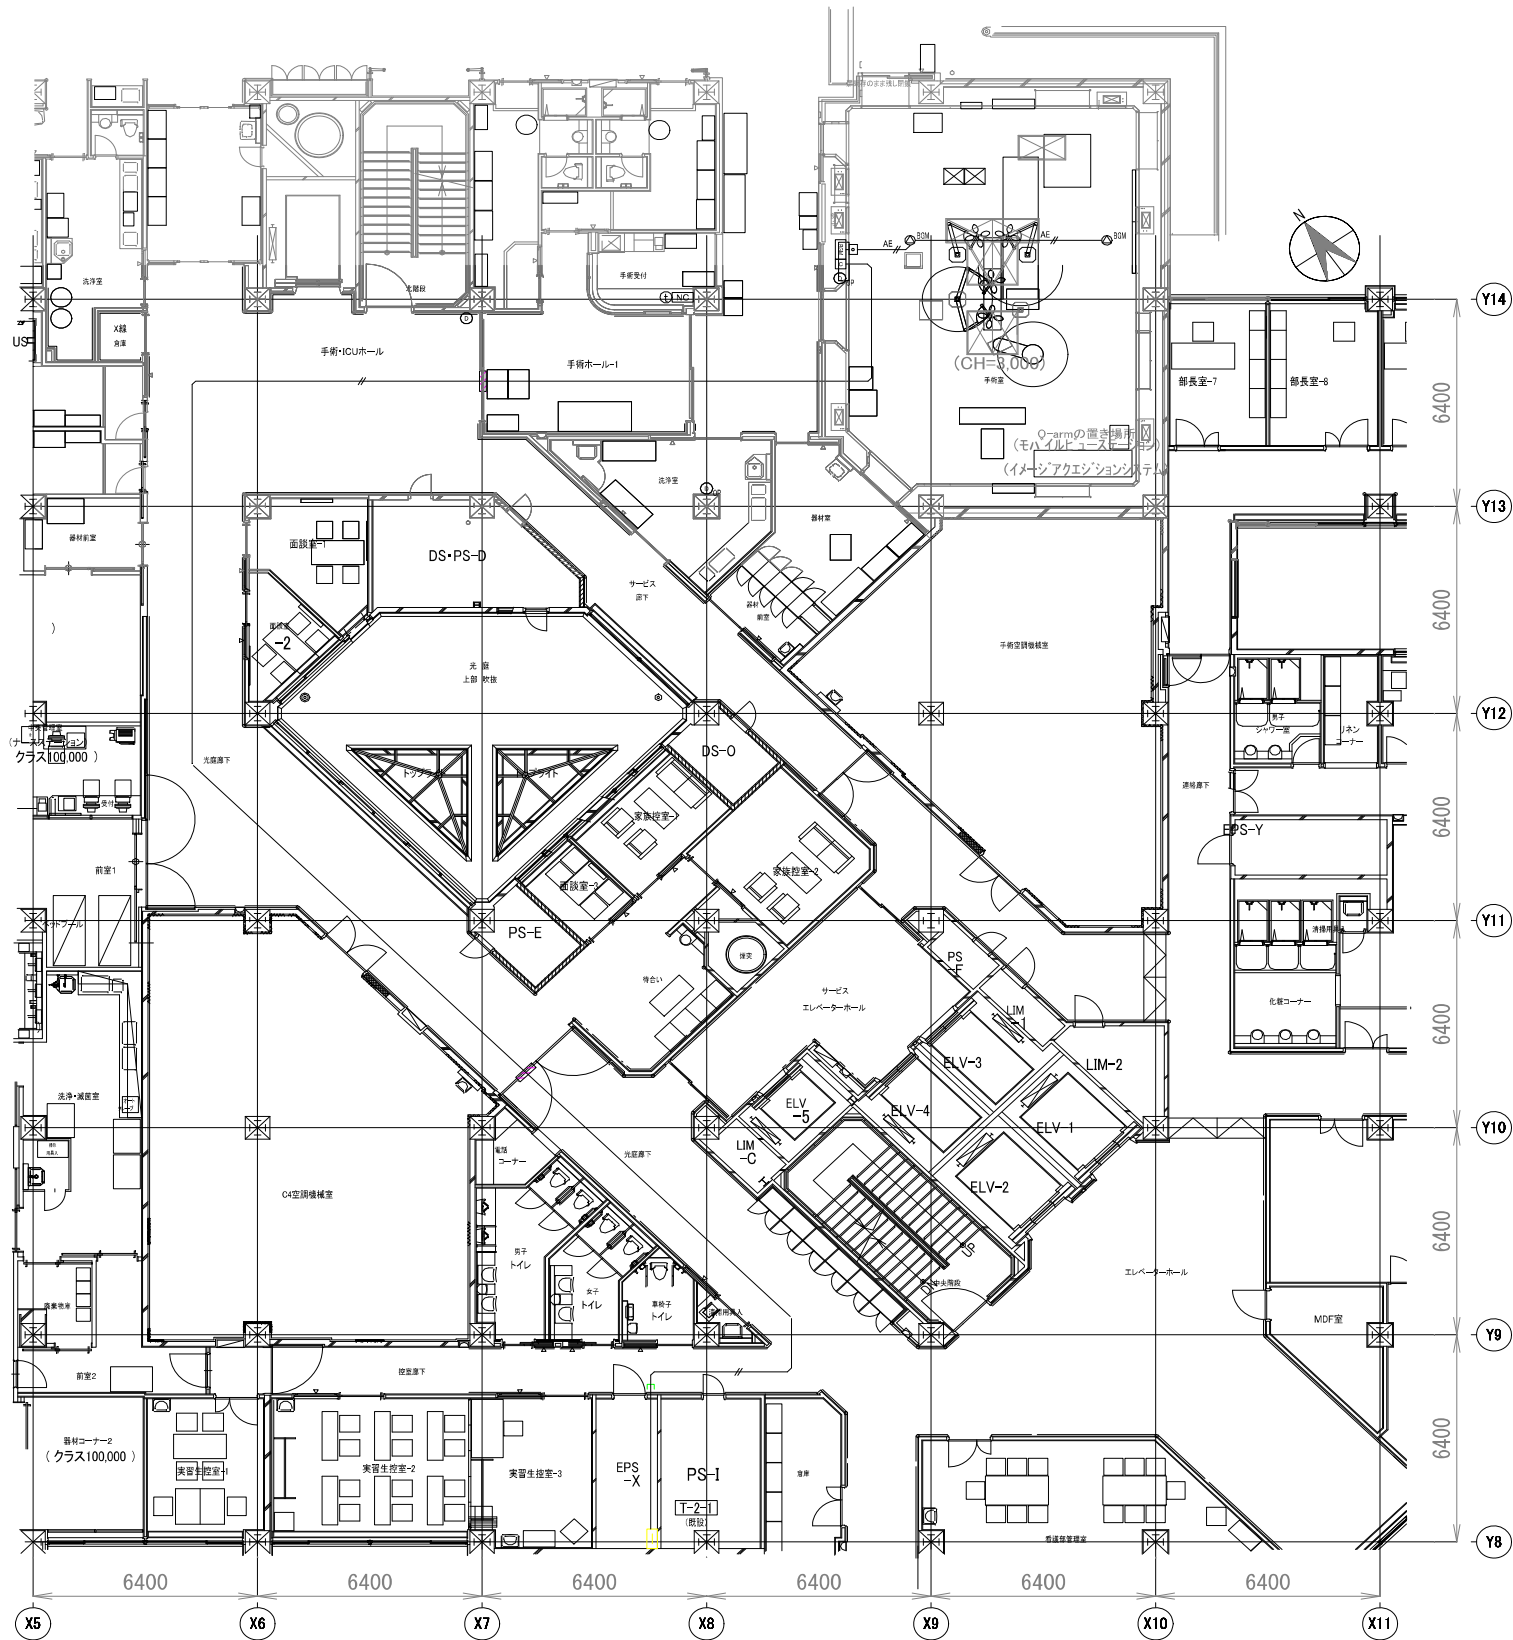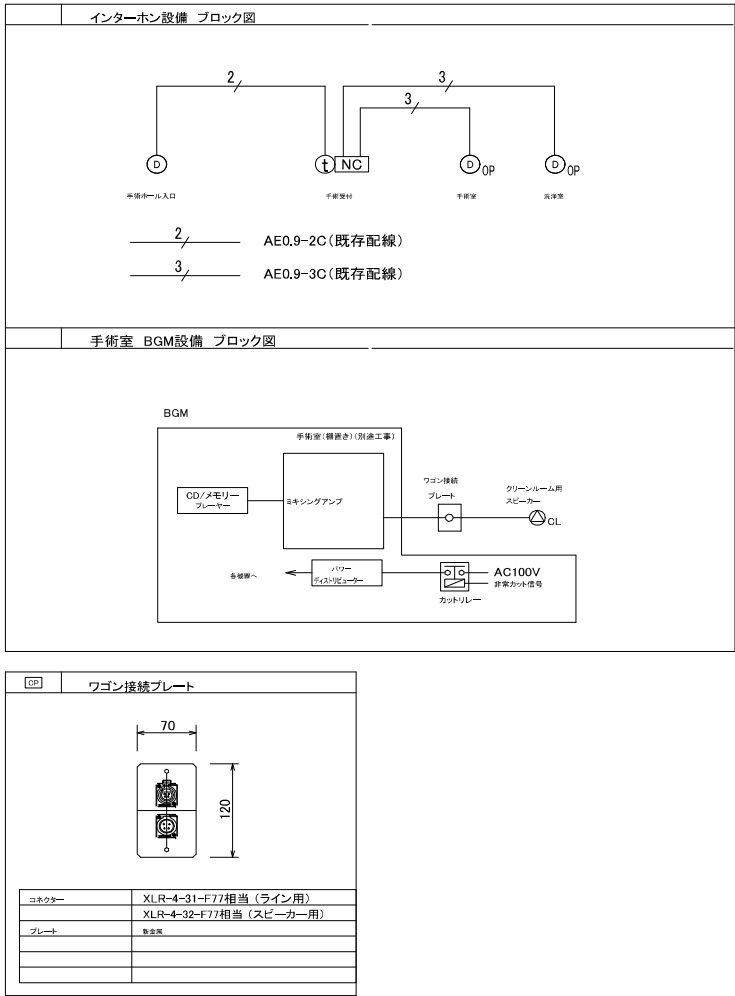

委 託 名	横浜市立脳卒中・神経脊椎センター旧手術室整備委託	図 番	電5 / 電5
図 面 名 称	インターホン・BGM設備 平面図	縮 尺	NON SCALE